


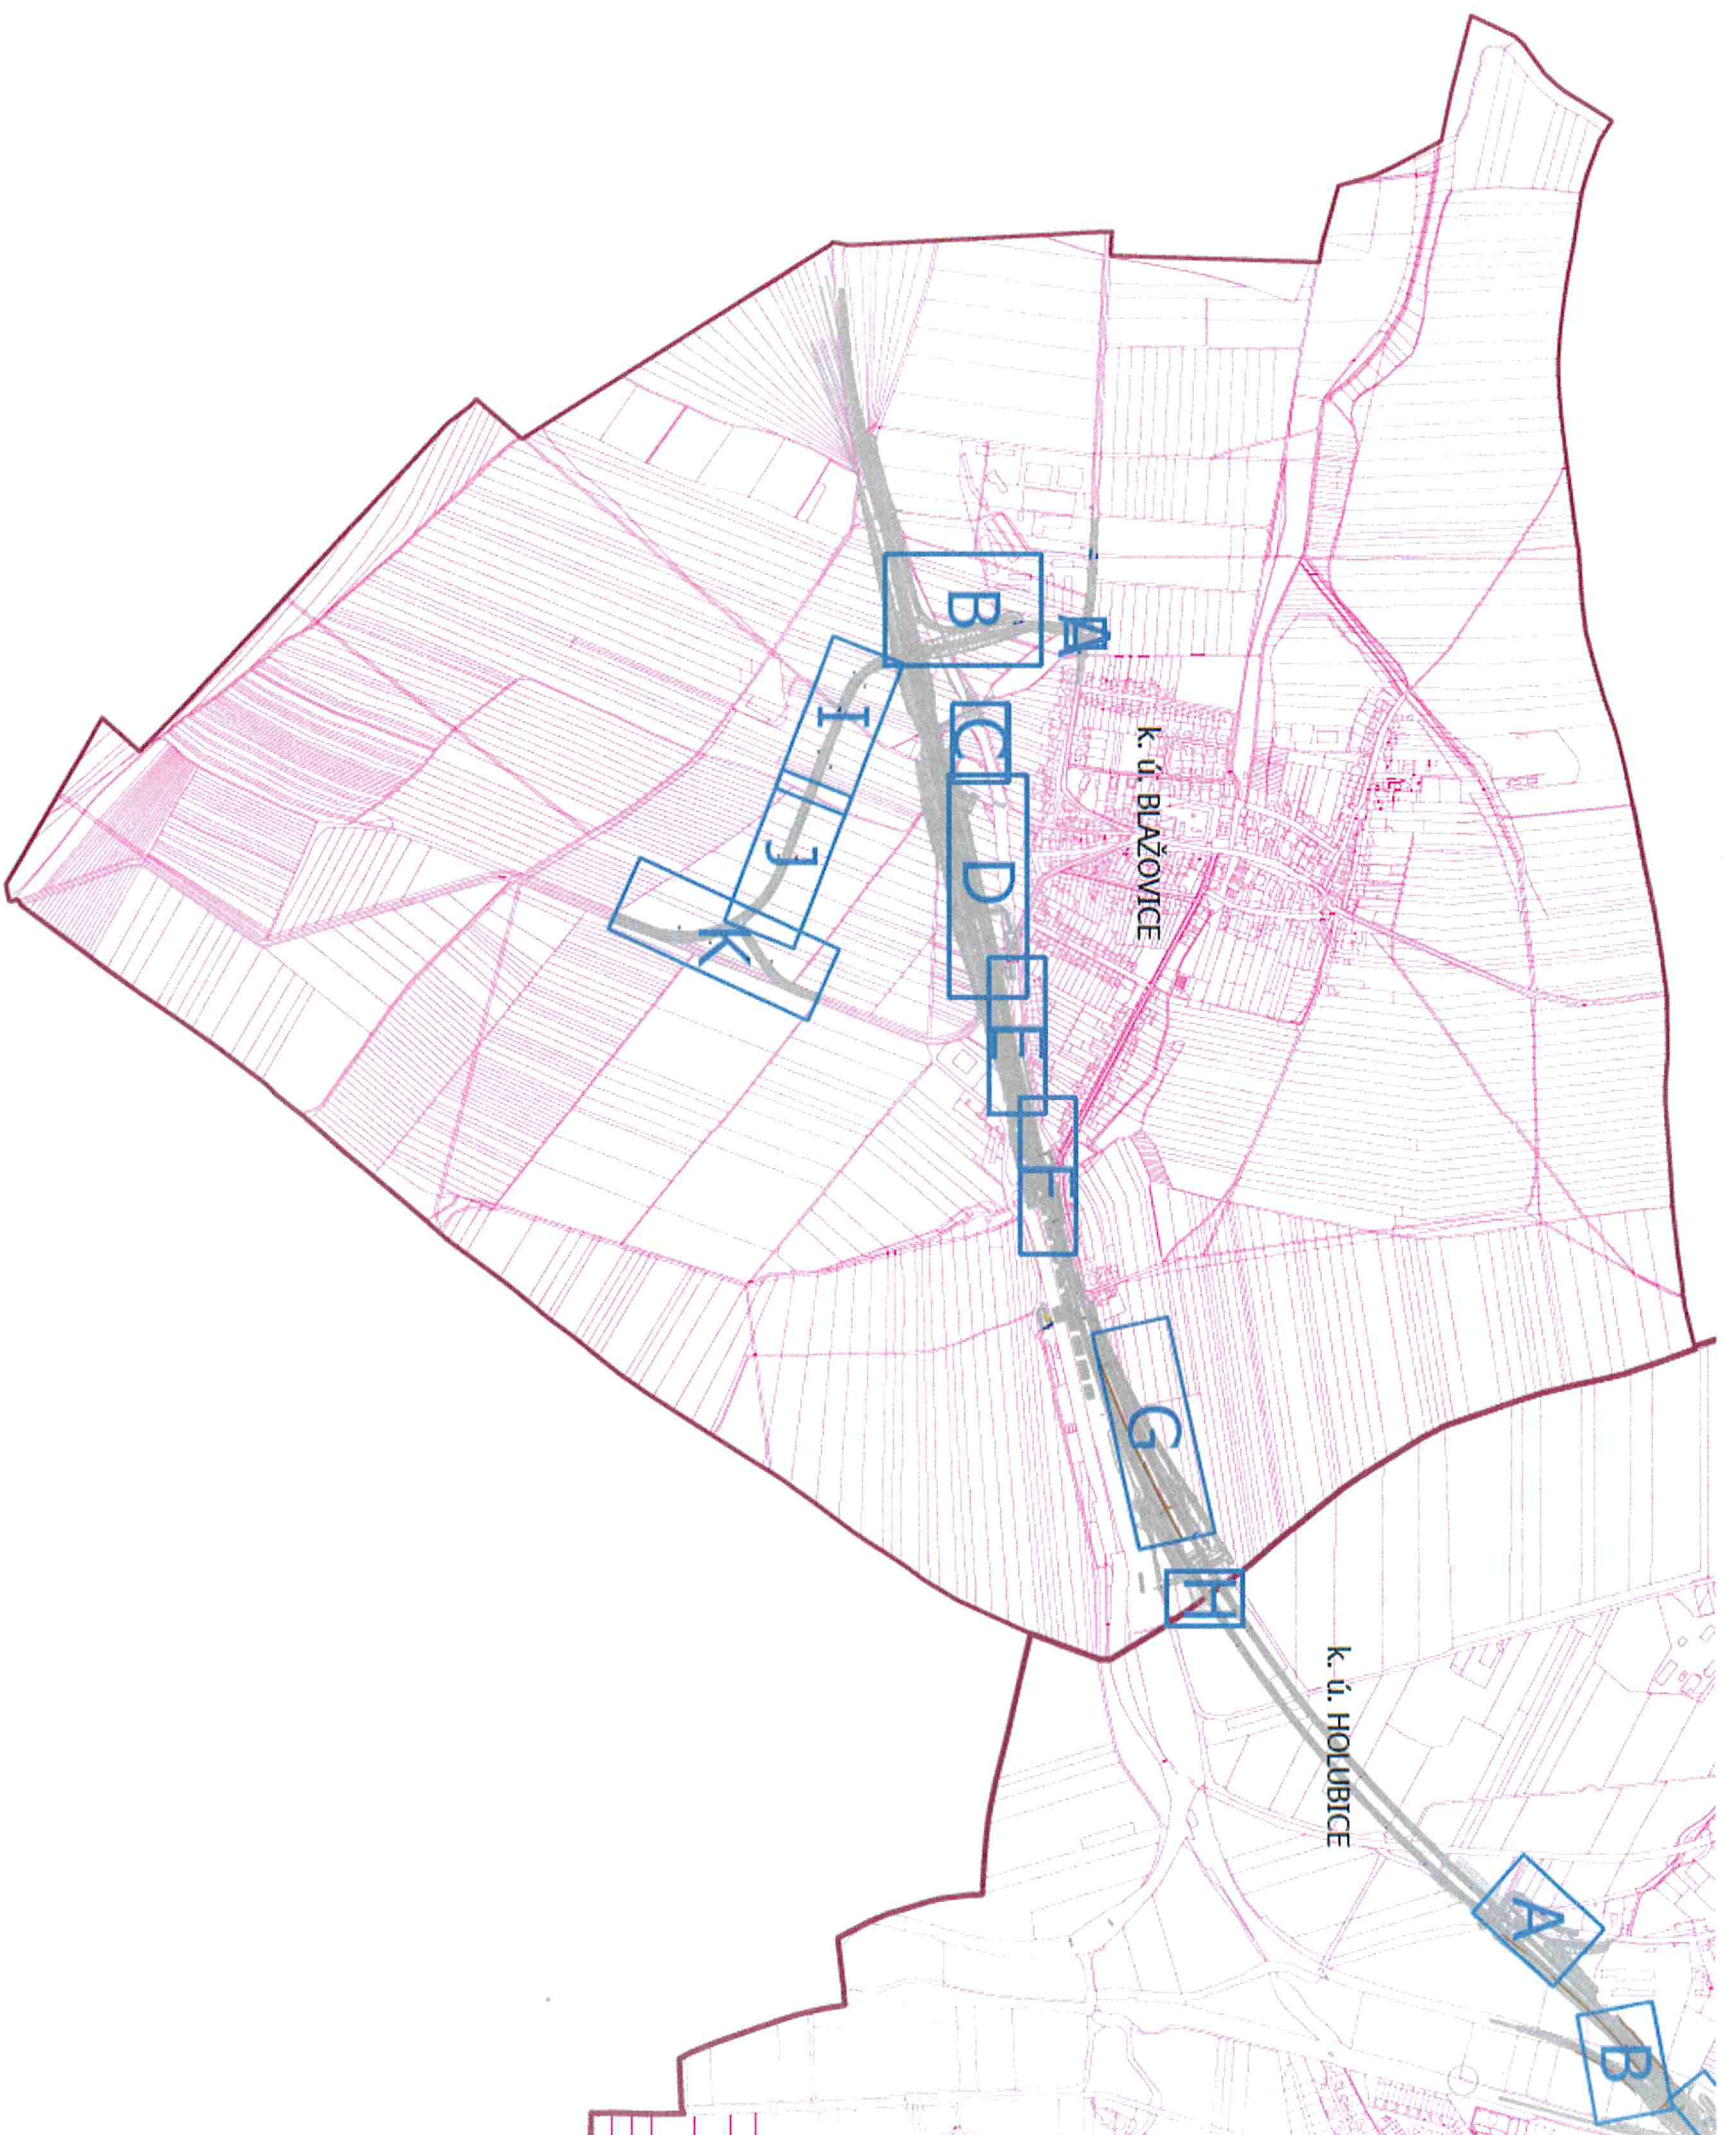


- Legenda
- Tiskový rámeček
 - Tiskový rámeček sousedního katastru
 - Hranice k. ú.
 - Hranice parcel KN
 - Obvody navržené stavby

		Zpracovatel: Atregia s.r.o. Váňského 10, 621 00 Brno e-mail: info@atregia.cz		Investor: SÚOP BRNO, spol. s r.o. Kounická 20, 602 00 Brno		
MHP: Ing. Yvona Lachonová		Zpracoval: Ing. Yvona Lachonová		Zpracovatel čísel PDI: Bc. Karolína Vojtěchová		
Název akce:		Modernizace trati Brno – Přerov, 2. stavba Blažovice – Vyškov		Datum: 1/2025		Autorizační razítko:
Číslo PDI:		Sadové úpravy - k. ú. Blažovice		Stupeň: DPS		
Název výjevu:		Přehledná situace - klad výkresů		Měřítko: 1:10 000		
				Číslo zakázky: 129/2024		Číslo parčí:
				Formát: A4		
				Číslo výjevu:		
				0		



Poznámka:
Přehledná situace je nutno vykreslovat 1:5 příslušným měřítkem 0:6, včetně přílohy přílohy se součástí a prodeje jeví, účinnosti, přehlednosti, zejména výkresy je nutno
dát se je takovým způsobem, aby měřilo v každém případě, při práci v oblasti podzemního měřítka je nutno přehled výkresů také podle požadavků sítě měřítka (výkresy je
součástí sítě: 25% výkresy měřítka: 0:6 měřítka v měřítce

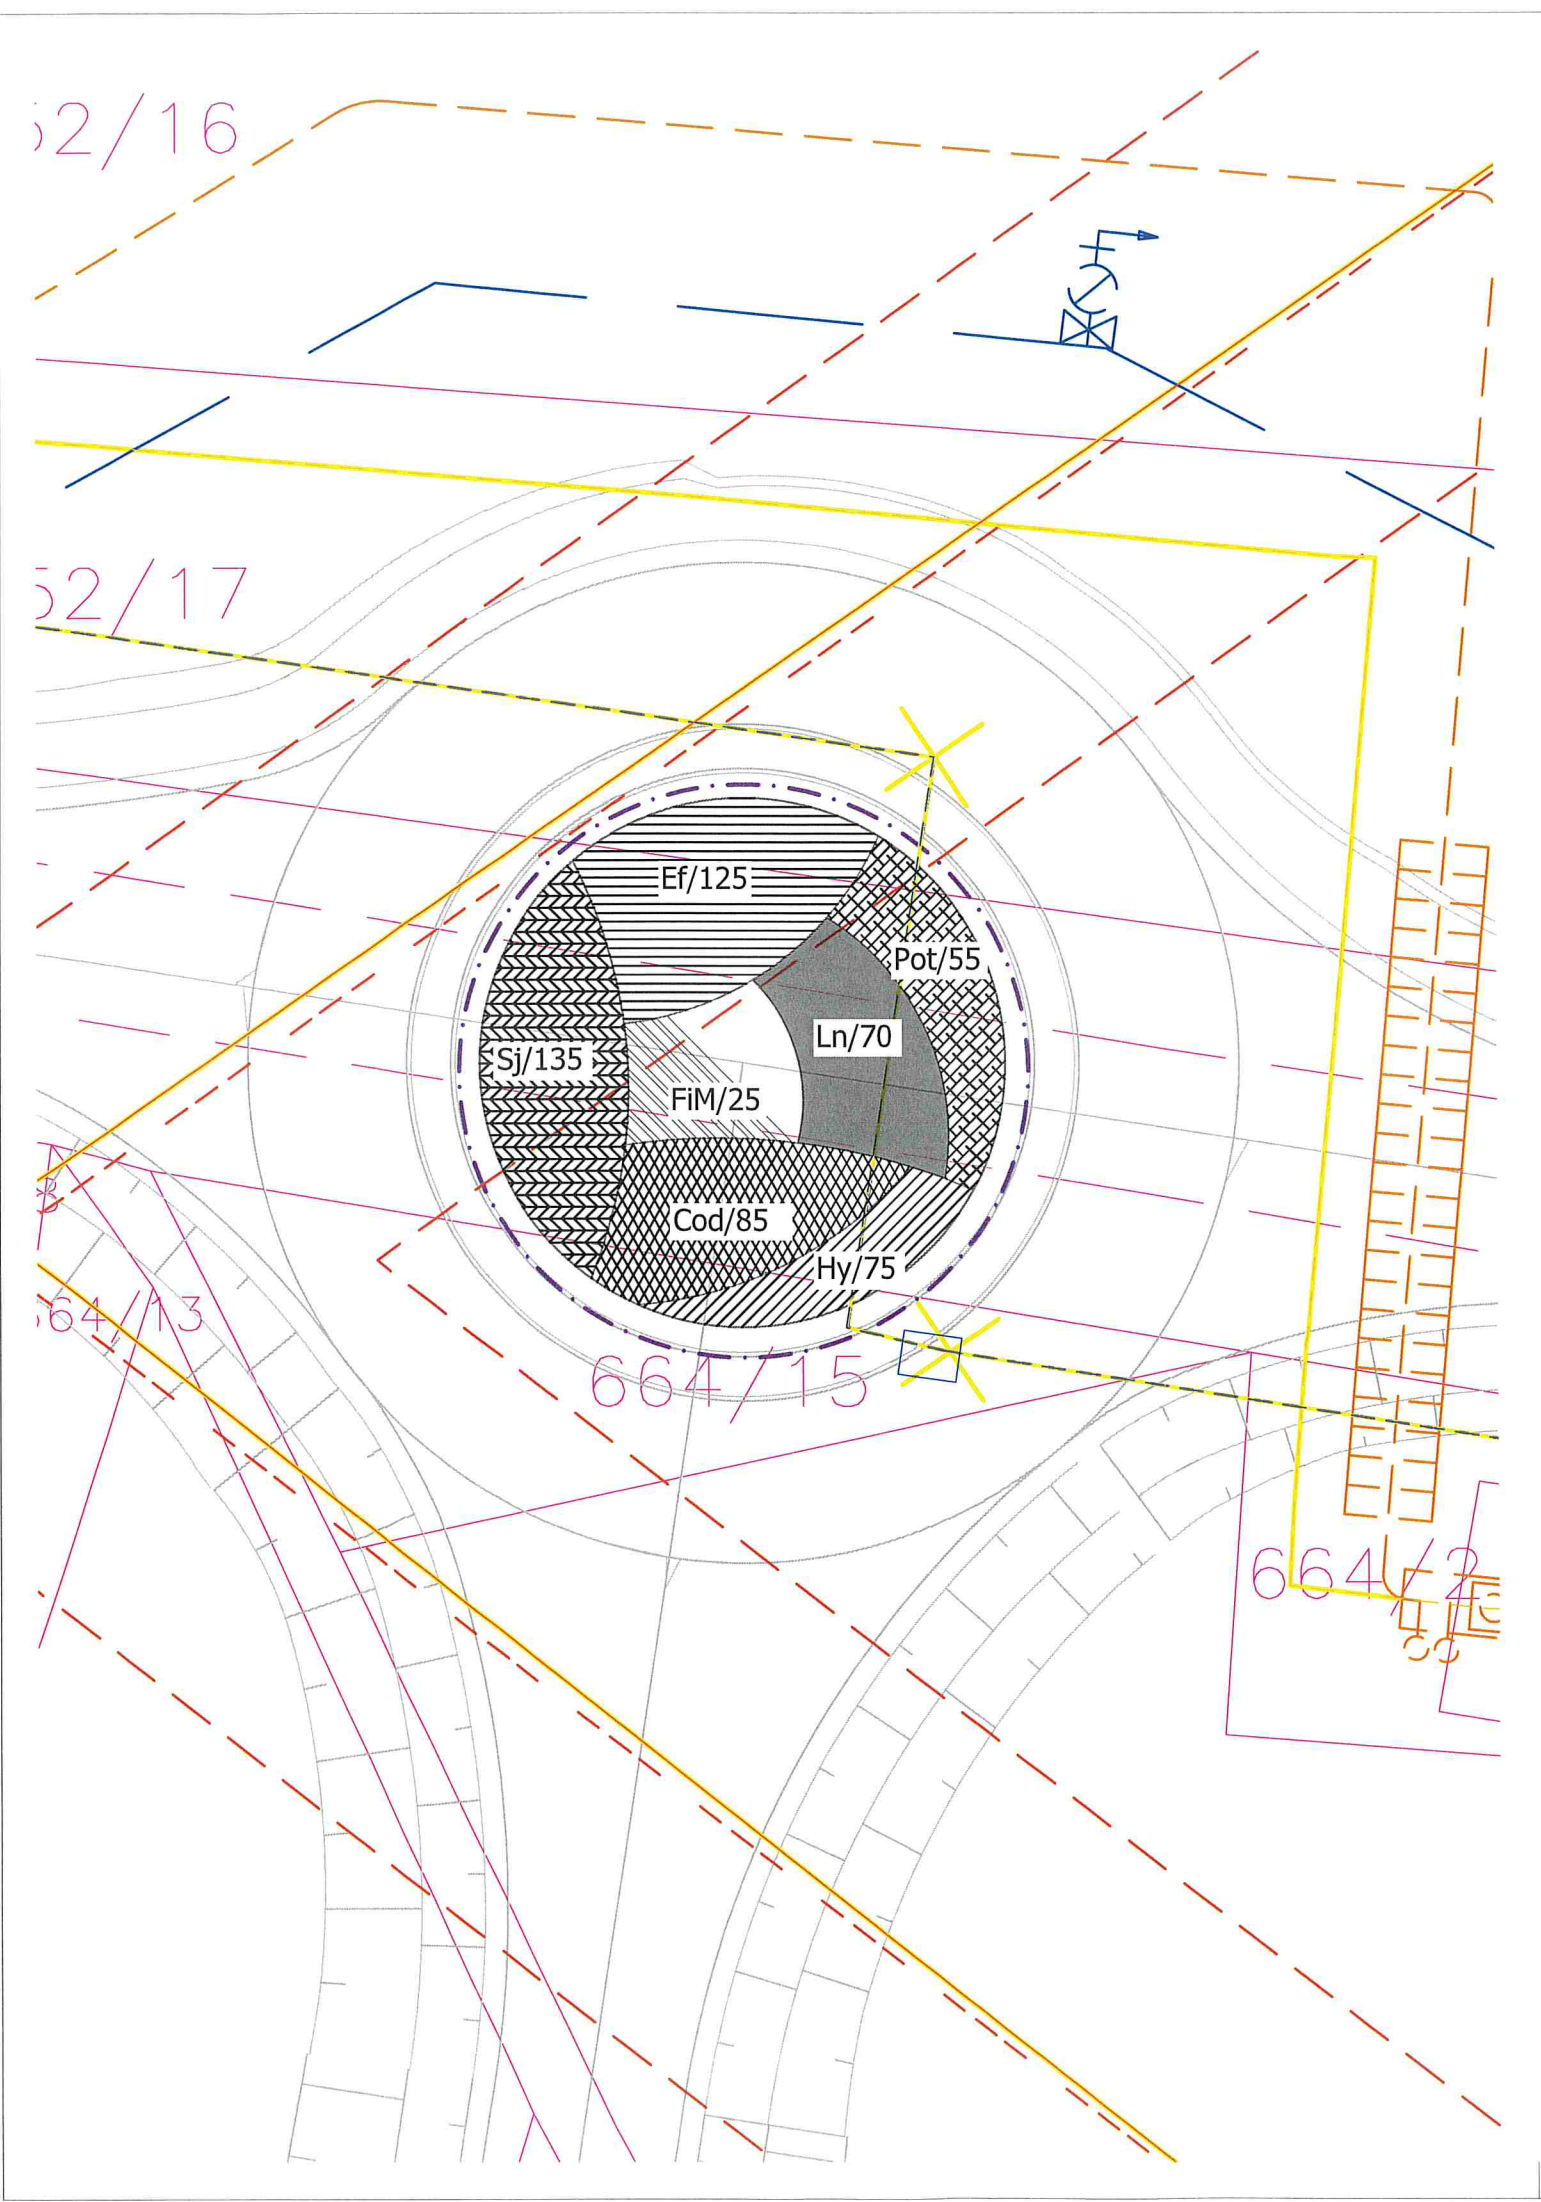

Legenda

Stávající prvky

- Hranice řešeného území
- Tiskový rámeček
- Hranice parcel KN
- Vnitřní kresba KN
- 315/1 Číslo parcely KN
- 315/1 Číslo stavební parcely KN
- Obrisy navržené stavby

Stávající vedení sítí technické infrastruktury

- Vedení vodovodu
- Vedení kanalizace
- Vedení plynovodu
- Vedení NN
- Vedení VN
- Vedení veřejného osvětlení
- Sdělovací vedení

Navržené prvky

- Navržený strom - VK 12-14 (druh/počet ks)
- Navržený strom - odrostek (druh/počet ks)
- Navržený keř (druh/počet ks)

Navržené vedení sítí technické infrastruktury

- Vedení vodovodu
- Vedení kanalizace
- Vedení plynovodu
- Vedení NN
- Vedení VN
- Vedení veřejného osvětlení
- Sdělovací vedení
- Rušené vedení sítí

Druhá specifikace výsadeb

Keře:	Latinský název	Český název	Počet (ks)
Cod	<i>Cotoneaster dammeri</i> 'Eichholz'	skalník Dammerův	85
Ef	<i>Euonymus fortunei</i> 'Dart's Blanket'	brslen Fortuneův	125
FIM	<i>Forsythia × intermedia</i> 'Maluch'	zlatice prostřední	25
Hy	<i>Hypericum</i> 'Hidcote'	třezalka	75
Ln	<i>Lonicera nitida</i> 'Maigrün'	zimolez lesklý	70
Pot	<i>Potentilla fruticosa</i> 'Goldteppich'	mochna křovitá	55
Sj	<i>Spiraea japonica</i> 'Genpei'	tavolník japonský	135
CELKEM			570

Poznámka:
Před započítáním prací je nutno vytyčit všechny IS příslušnými správci sítí, včetně přípojek přímo na staveništi a provést jejich ochranu. Při veškerých zemních pracích, zejména výkopových je nutno chránit je takovým způsobem, aby nedošlo k jejich poškození. Při pracích v blízkosti podzemního vedení je nutno provádět výkopy ručně podle požadavků správců inženýrských sítí!

Souřadný systém: JTSK Výškový systém: Bpv Kótováno v metrech

	Zpracovatel: Atregia s.r.o. Vážného 10, 621 00 Brno e-mail: info@atregia.cz		Investor: SUDOP BRNO, spol. s r.o. Kounicova 26, 602 00 Brno	
	HIP: Ing. Yvona Lacinová		Zpracovatel části PD: Bc. Karolína Vašíňová	
Název akce:	Modernizace trati Brno – Přerov, 2. stavba Blažovice – Vyškov		Datum:	8/2024
			Stupeň:	DPS
Část PD:	Sadové úpravy - k.ú. Blažovice		Měřítko:	1:250
			Číslo zakázky:	129/2024
Název výkresu:	Situace návrhu výsadby		Formát:	2xA4
			Číslo výkresu:	Číslo paré:
		A		

Legenda

- Stávající prvky
- Hranice řešeného území
 - Tiskový rámeček
 - Hranice parcel KN
 - Vnitřní kresba KN
 - Číslo parcely KN
 - Číslo stavební parcely KN
 - Obrisy navržené stavby

Stávající vedení sítí technické infrastruktury

- Vedení vodovodu
- Vedení kanalizace
- Vedení plynovodu
- Vedení NN
- Vedení VN
- Vedení veřejného osvětlení
- Sdělovací vedení


- Navržené prvky
- Navržený strom - VK 12-14 (druh/počet ks)
 - Navržený strom - odrostek (druh/počet ks)
 - Navržený keř (druh/počet ks)

Navržené vedení sítí technické infrastruktury


- Vedení vodovodu
- Vedení kanalizace
- Vedení plynovodu
- Vedení NN
- Vedení VN
- Vedení veřejného osvětlení
- Sdělovací vedení
- Rušené vedení sítí

Druhová specifikace výsadeb

Stromy:			
	Latinský název	Český název	Počet (ks)
Ac	<i>Acer campestre</i>	javor babyka	22
Cb	<i>Carpinus betulus</i>	habr obecný	7
PaP	<i>Prunus avium</i> 'Plena'	třešeň ptačí-plnokvětá	3
Qr	<i>Quercus robur</i>	dub letní	3
Tc	<i>Tilia cordata</i>	lípa srdčitá	3
CELKEM			38
Keře:			
	Latinský název	Český název	Počet (ks)
Lv	<i>Ligustrum vulgare</i>	ptačí zob obecný	25
Ri	<i>Ribes alpinum</i>	meruzalka alpská	20
Vi	<i>Viburnum lantana</i>	kalina tušalaj	15
CELKEM			60

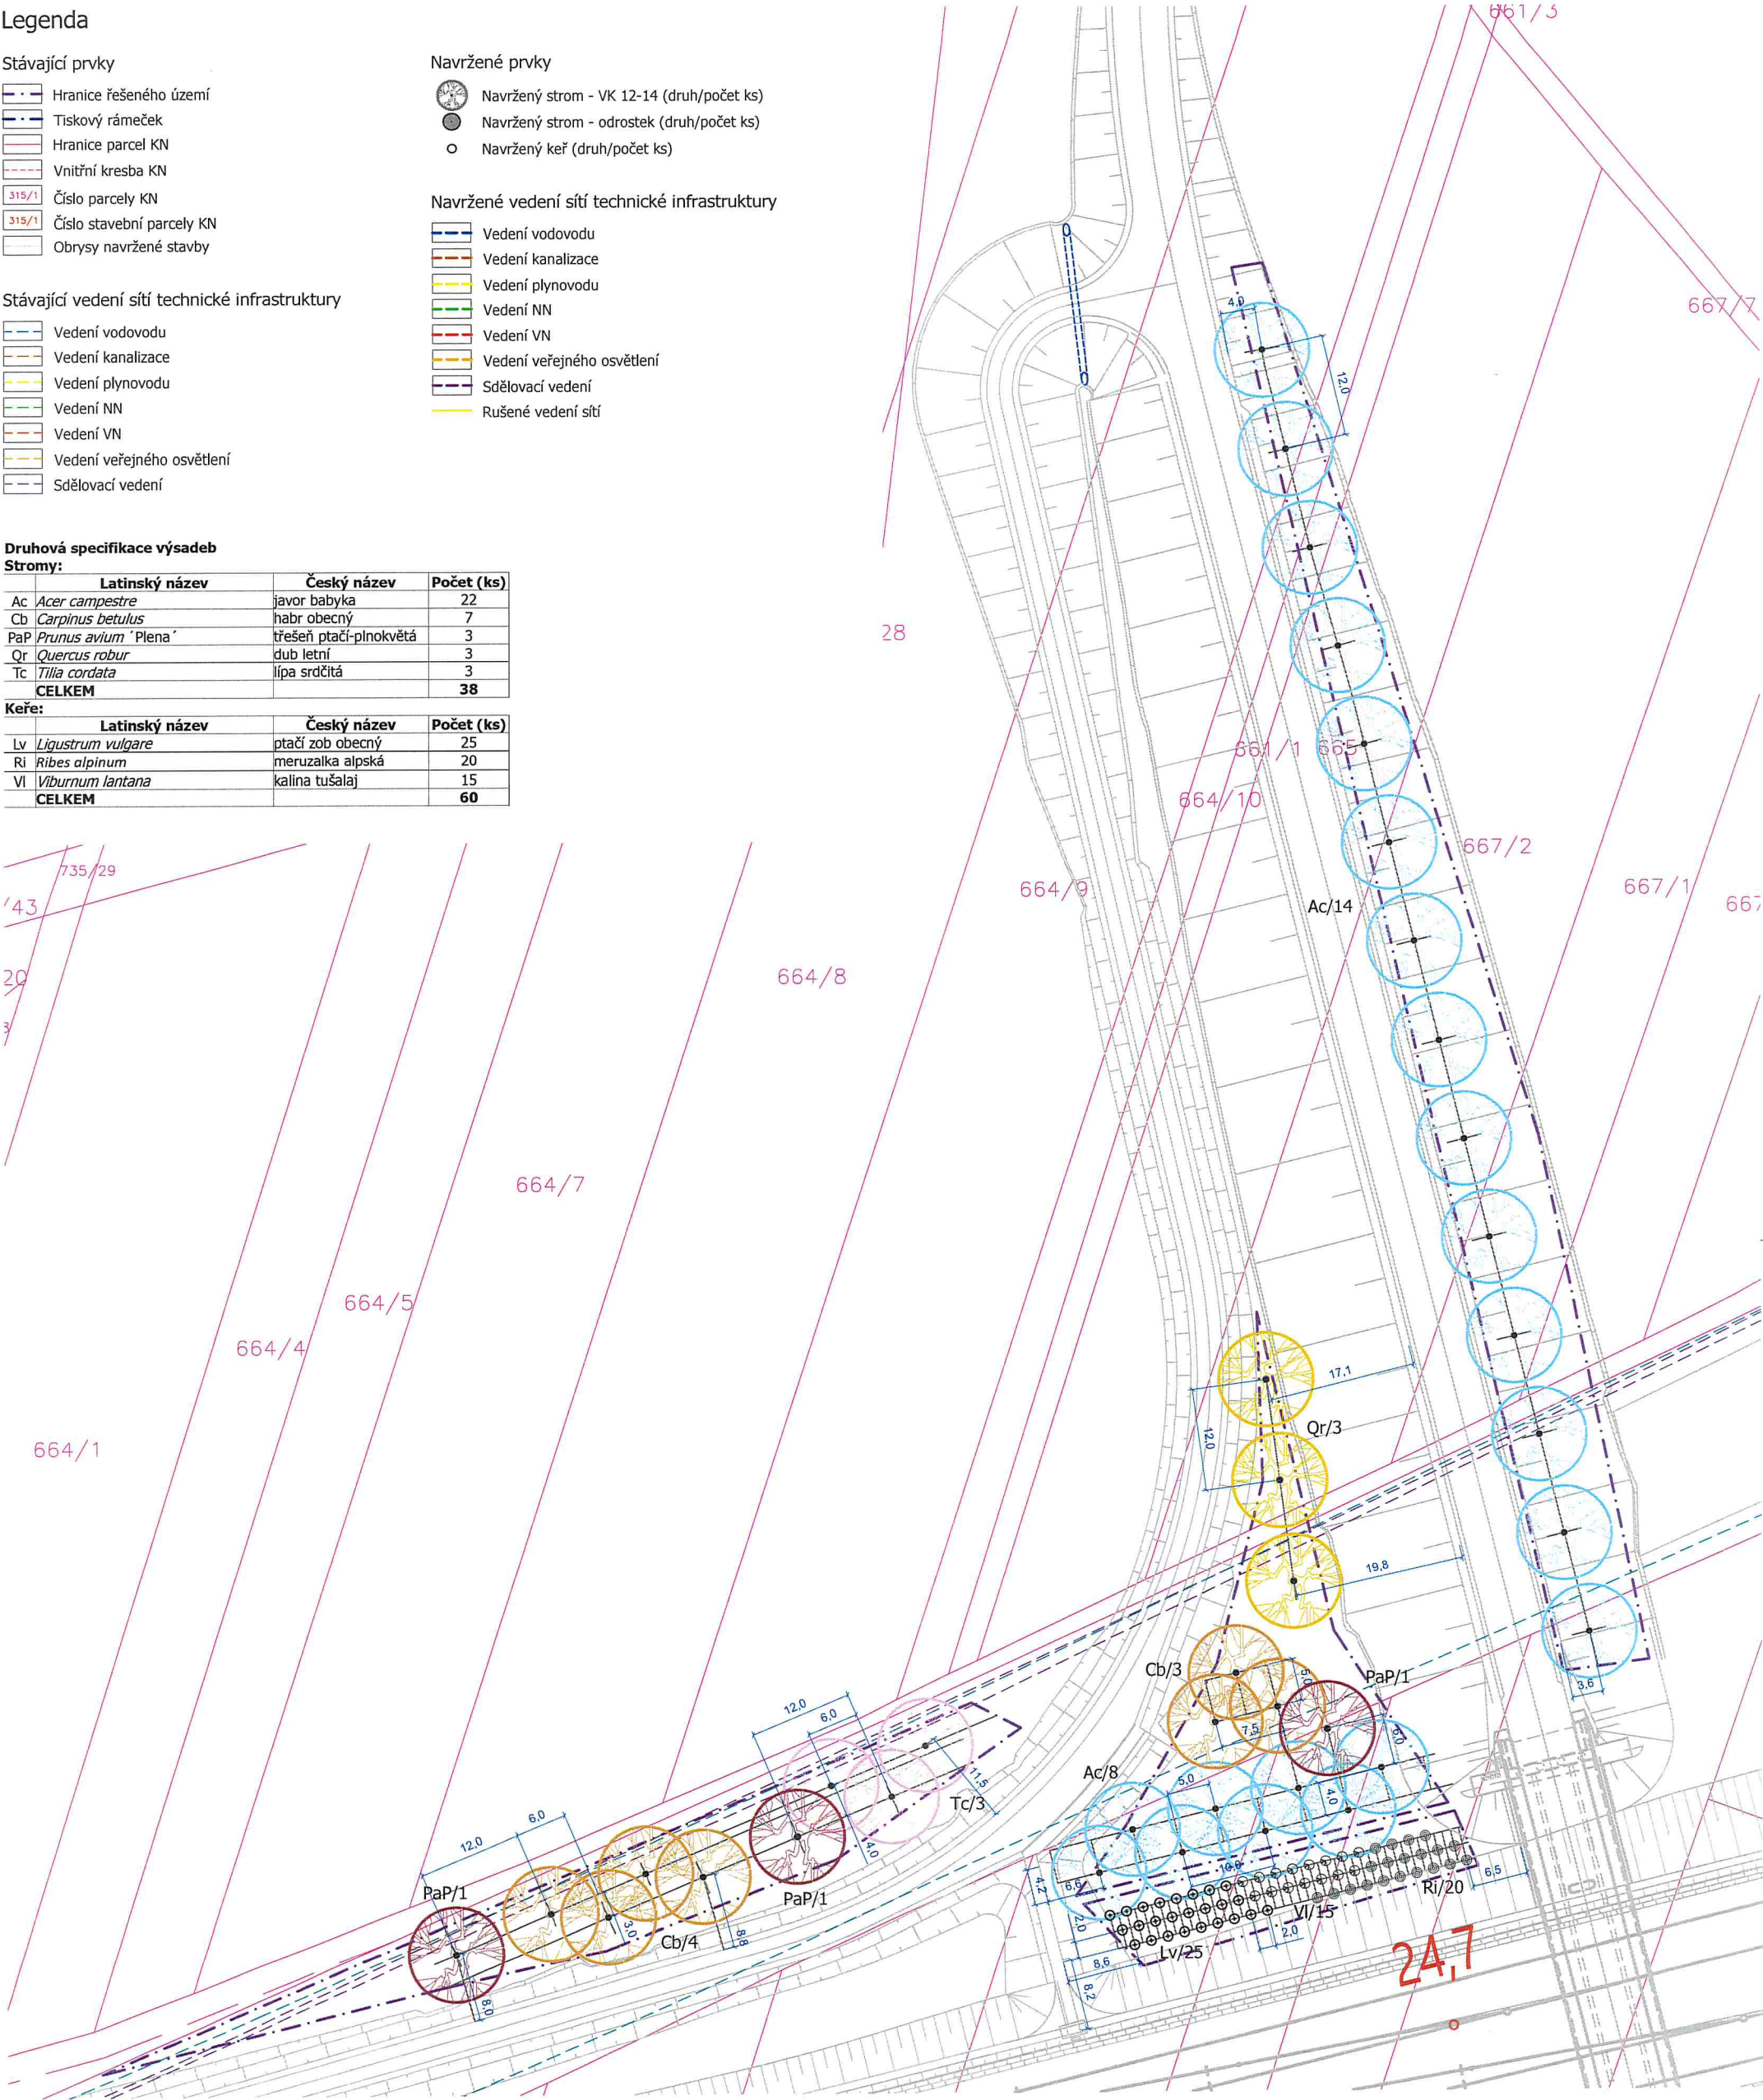

Poznámka: Před započátím prací je nutno vytyčit všechny IS příslušnými správci sítí, včetně přípojek přímo na staveništi a provést jejich ochranu. Při veškerých zemních pracích, zejména výkopových je nutno chránit je takovým způsobem, aby nedošlo k jejich poškození. Při pracích v blízkosti podzemního vedení je nutno provádět výkopy ručně podle požadavků správců inženýrských sítí!		Souřadný systém: JTSK Výškový systém: Bpiv Kótováno v metrech	
Atrégia	Zpracovatel: Atrégia s.r.o. Vážného 10, 621 00 Brno e-mail: info@atregia.cz	Investor: SUDOP BRNO, spol. s r.o. Kounicova 26, 602 00 Brno	
HIP: Ing. Yvona Lacinová	Zpracoval: Ing. Yvona Lacinová	Zpracovatel části PD: Bc. K. Vašíňová, Ing. arch. M. Sýkorová	
Název akce: Modernizace trati Brno – Přerov, 2. stavba Blažovice – Vyškov	Část PD: Sadové úpravy - k.ú. Blažovice	Datum: 1/2025	Autorizační razítko:
		Stupeň: DPS	
		Měřítko: 1:500	
		Číslo zakázky: 129/2024	
Název výkresu: Situace návrhu výsadby	Číslo výkresu: B	Formát: 4x4	Číslo paré:
		Formát: 4x4	

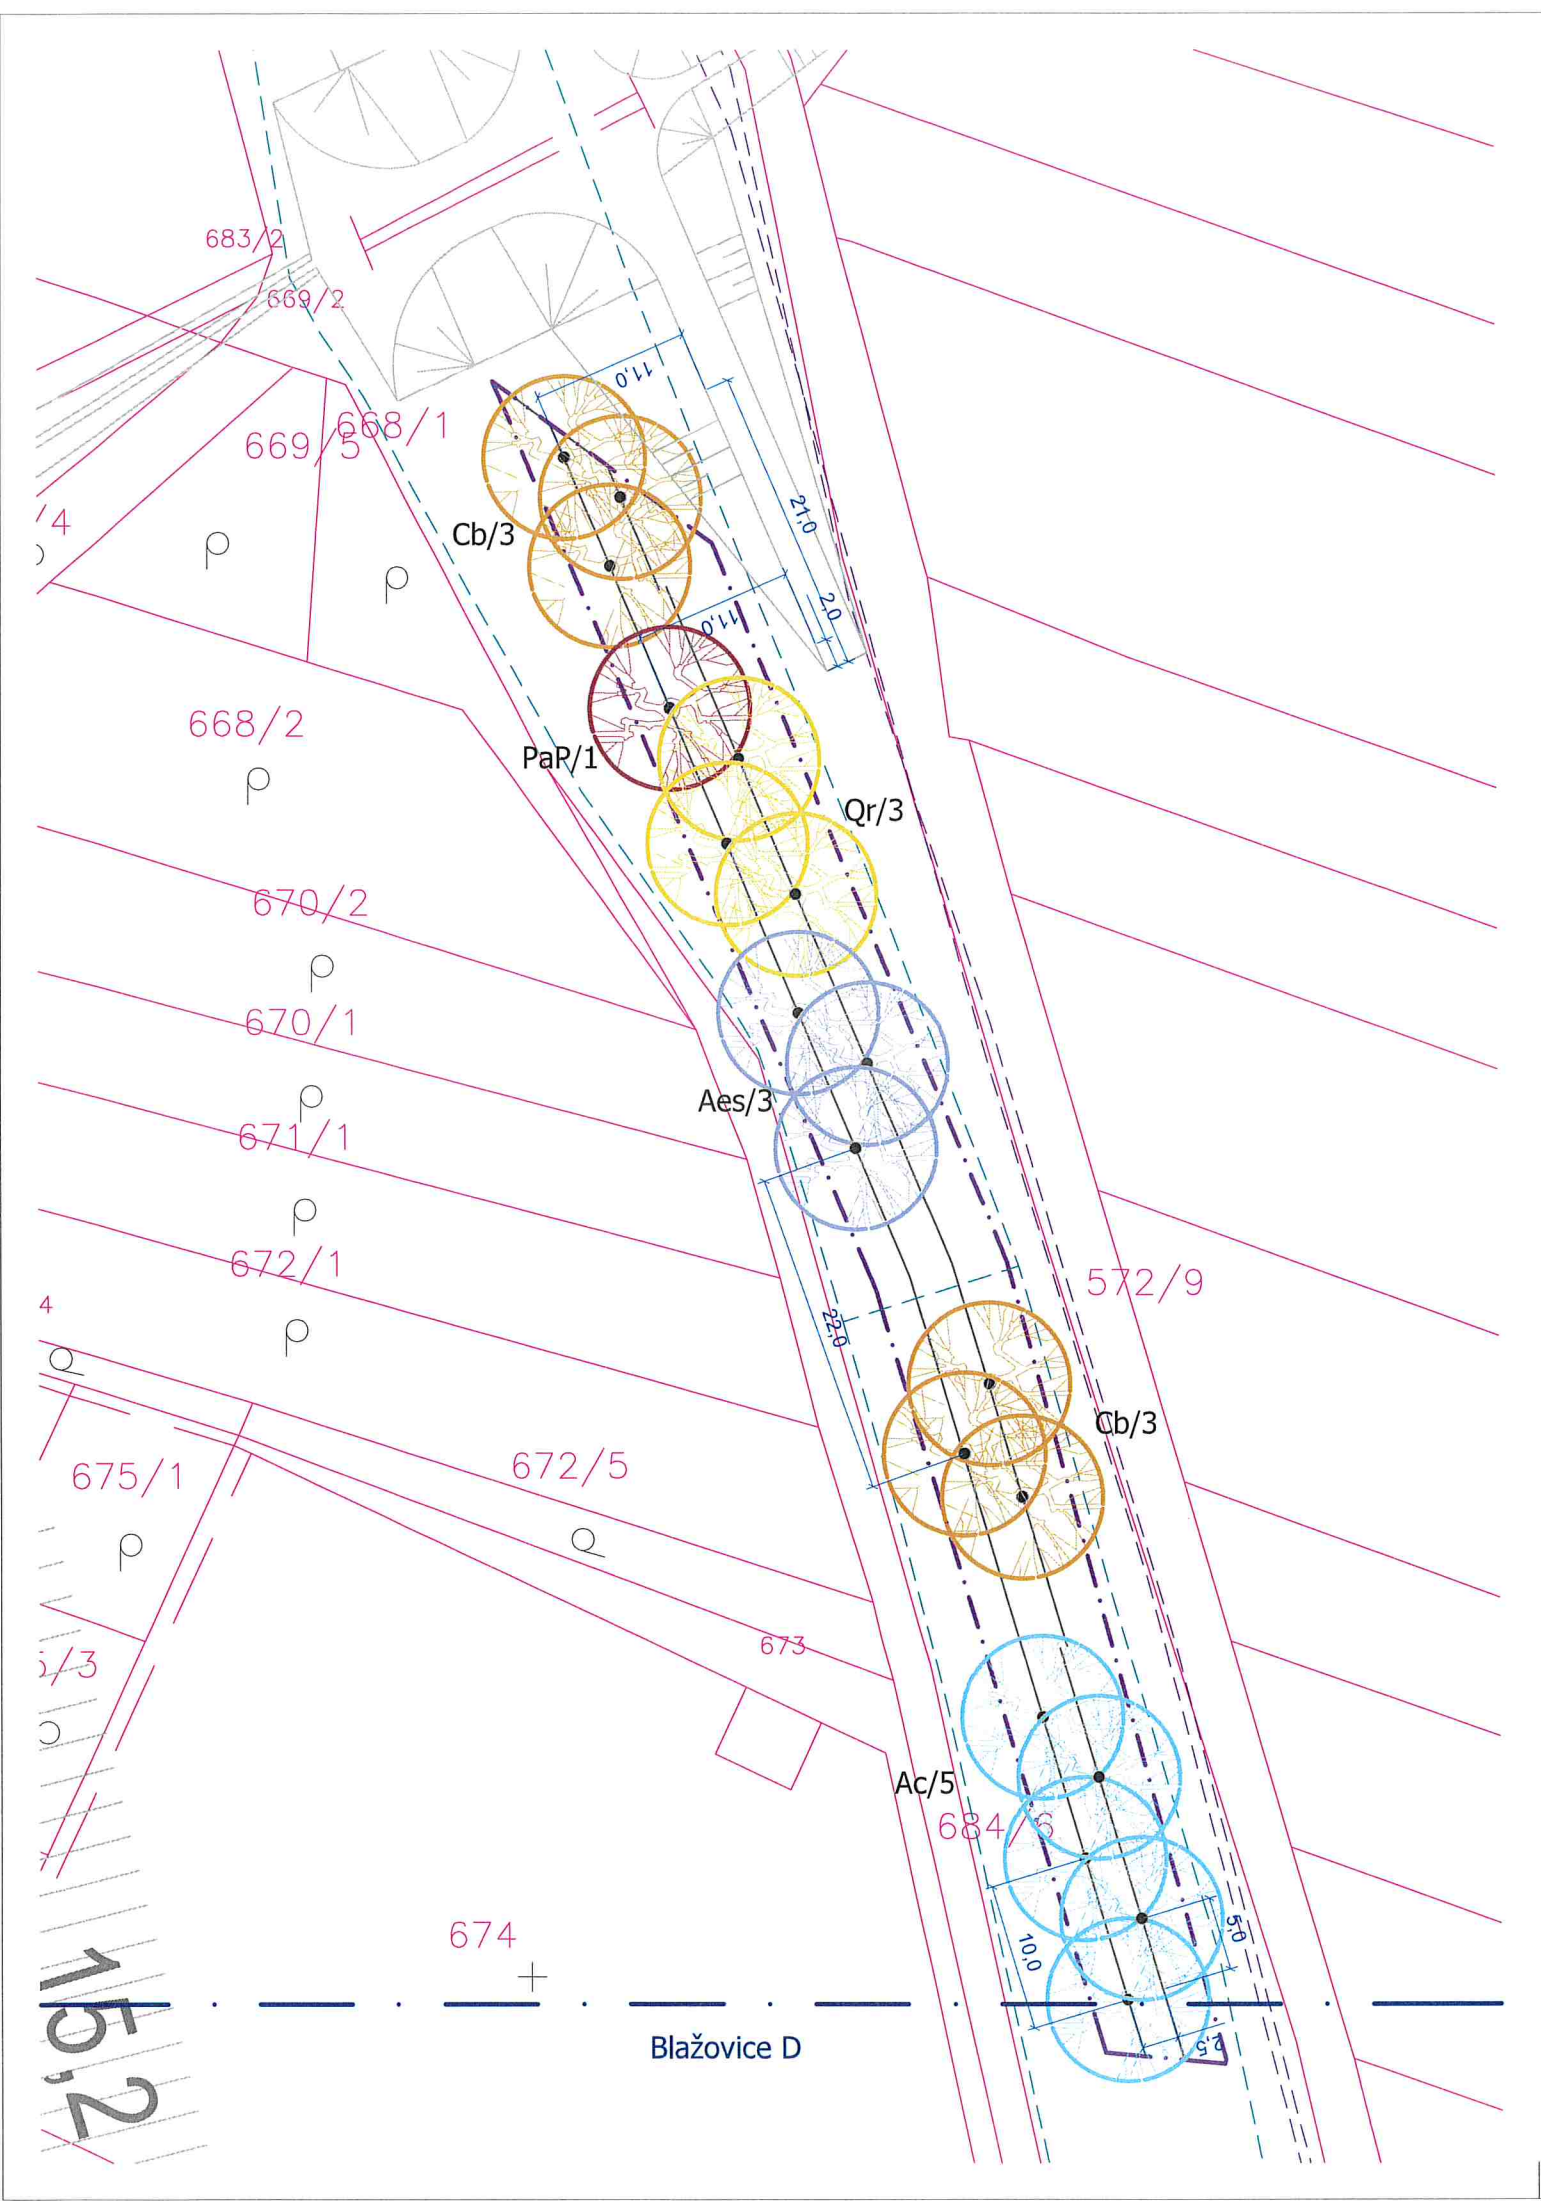

Legenda

Stávající prvky

- Hranice řešeného území
- Tiskový rámeček
- Hranice parcel KN
- Vnitřní kresba KN
- 315/1 Číslo parcely KN
- 315/1 Číslo stavební parcely KN
- Obrisy navržené stavby

Stávající vedení sítí technické infrastruktury

- Vedení vodovodu
- Vedení kanalizace
- Vedení plynovodu
- Vedení NN
- Vedení VN
- Vedení veřejného osvětlení
- Sdělovací vedení

Navržené prvky

- Navržený strom - VK 12-14 (druh/počet ks)
- Navržený strom - odrostek (druh/počet ks)
- Navržený keř (druh/počet ks)

Navržené vedení sítí technické infrastruktury

- Vedení vodovodu
- Vedení kanalizace
- Vedení plynovodu
- Vedení NN
- Vedení VN
- Vedení veřejného osvětlení
- Sdělovací vedení
- Rušené vedení sítí

Druhovú specifikace výsadeb


Stromy:

	Latinský název	Český název	Počet (ks)
Ac	<i>Acer campestre</i>	javor babyka	5
Aes	<i>Aesculus x carnea 'Briotii'</i>	jírovec plet'ový	3
Cb	<i>Carpinus betulus</i>	habr obecný	6
PaP	<i>Prunus avium 'Plena'</i>	třešeň ptačí-plnokvětá	1
Qr	<i>Quercus robur</i>	dub letní	3
CELKEM			18

Poznámka:
Před započítáním prací je nutno vytyčit všechny IS příslušnými správci sítí, včetně přípojek přímo na staveništi a provést jejich ochranu. Při veškerých zemních pracích, zejména výkopových je nutno chránit je takovým způsobem, aby nedošlo k jejich poškození. Při pracích v blízkosti podzemního vedení je nutno provádět výkopy ručně podle požadavků správců inženýrských sítí!


Souřadný systém: JTSK Výškový systém: Bpv Kótováno v metrech

Atregia		Zpracovatel: Atregia s.r.o. Vážného 10, 621 00 Brno e-mail: info@atregia.cz		Investor: SUDOP BRNO, spol. s.r.o. Kounicova 26, 602 00 Brno	
HIP: Ing. Yvona Lacinová		Zpracoval: Ing. Yvona Lacinová		Zpracovatel části PD: Bc. K. Vašíňová, Ing. arch. M. Sýkorová	
Název akce: Modernizace trati Brno – Přerov, 2. stavba Blažovice – Vyškov		Datum:		1/2025	Autorizační razítko:
		Stupeň:		DPS	
		Měřítko:		1:500	
Část PD: Sadové úpravy - k.ú. Blažovice		Číslo zakázky:		129/2024	
		Formát:		2xA4	
Název výkresu: Situace návrhu výsadby		Číslo výkresu:		Číslo paré:	C

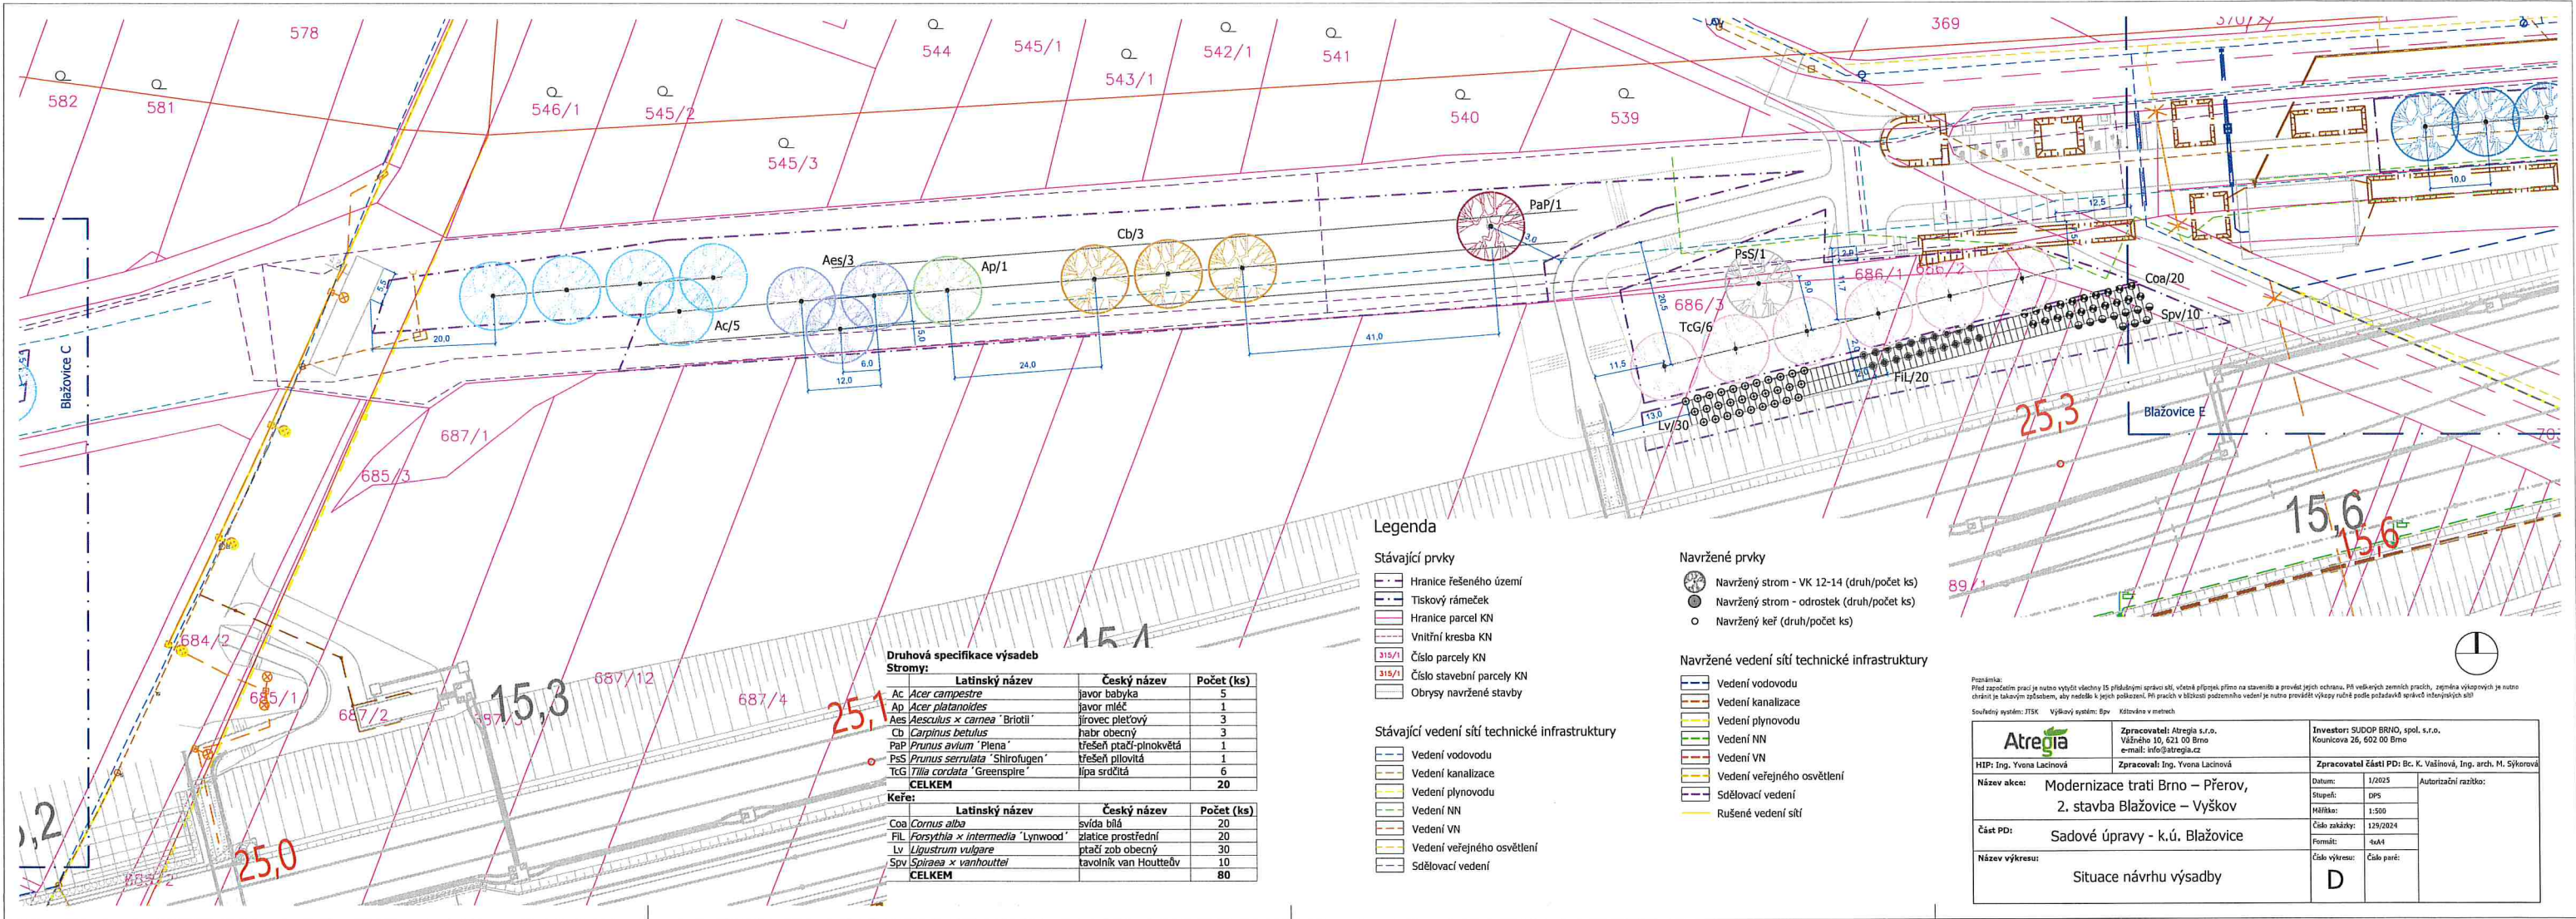

Poznámka:
Pod započítání prací je nutno vypočítat všechny 15 příslušnými správními úřady, včetně přípravy, přílohy na staveništi a provedení jejich ochrany. Při vedlejších zemních pracích, zejména výkopových je nutno chránit je lokálním zpevněním, aby nedošlo k jejich poškození. Při pracích v blízkosti podzemního vedení je nutno provést výkopy ručně podle požadavků správců inženýrských sítí.
Souřadný systém: JTSK Výškový systém: Egv. Kótováno v metrech

Atregia	Zpracovatel: Atregia s.r.o. Věžecká 10, 621 00 Brno e-mail: info@atregia.cz	Investor: SUDOP BRNO, spol. s r.o. Kounicova 26, 602 00 Brno
HIP: Ing. Yvona Lacinová	Zpracoval: Ing. Yvona Lacinová	Zpracovatel části PD: Bc. K. Vašínková, Ing. arch. M. Šýkorová
Název akce: Modernizace trati Brno – Přerov, 2. stavba Blažovice – Vyškov	Datum: 1/2025 Stupeň: DPS Měřítko: 1:500	Autorizační razítko:
Část PD: Sadové úpravy - k.ú. Blažovice	Číslo zakázky: 129/2024 Formát: A4	
Název výkresu: Situace návrhu výsadby	Číslo výkresu: D Číslo paré:	

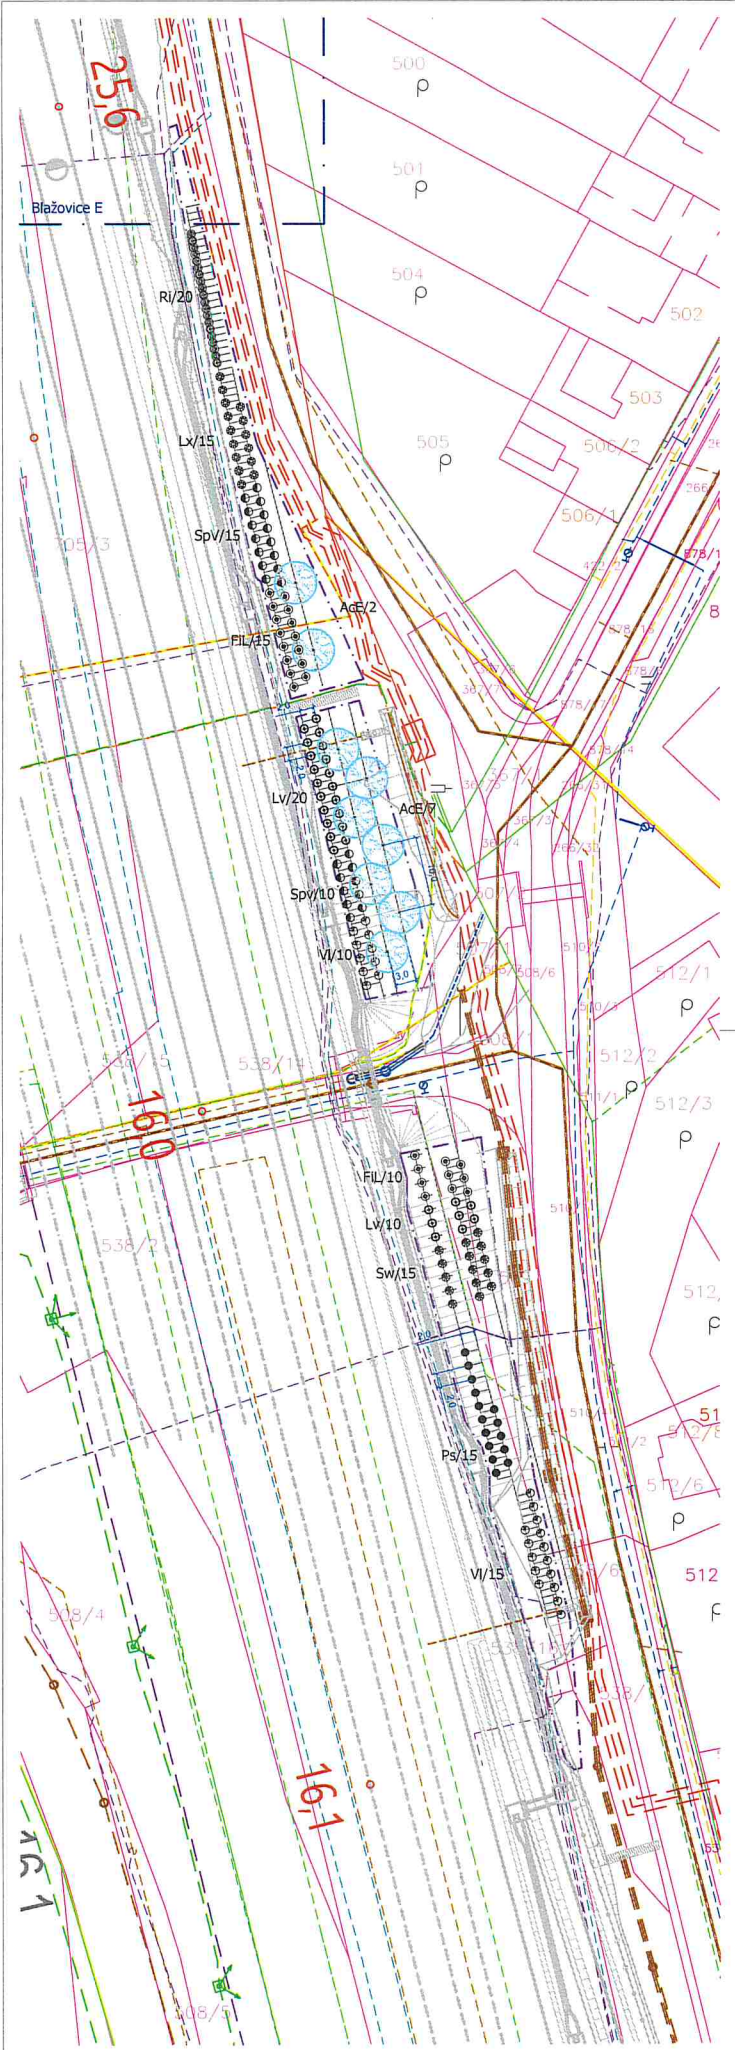

Stávající prvky

Hranice řešeného území

Tiskový rámeček

Hranice parcel KN

Vnitřní kresba KN

Číslo parcely KN

Číslo stavební parcely KN

Obrisy navržené stavby

Stávající vedení sítí technické infrastruktury

Vedení vodovodu

Vedení kanalizace

Vedení plynovodu

Vedení NN

Vedení VN

Vedení veřejného osvětlení

Sdělovací vedení

Navržené prvky

Navržený strom - VK 12-14 (druh/počet ks)

Navržený strom - odrostek (druh/počet ks)

Navržený keř (druh/počet ks)

Navržené vedení sítí technické infrastruktury

Vedení vodovodu

Vedení kanalizace

Vedení plynovodu

Vedení NN

Vedení VN

Vedení veřejného osvětlení

Sdělovací vedení

Rušené vedení sítí

Druhá specifikace výsadeb

Stromy:

Latinský název	Český název	Počet (ks)
<i>Acer campestre</i> "Elsrijk"	javor babyka	9
CELKEM		9

Keře:

Latinský název	Český název	Počet (ks)
<i>FIL Forsythia xintermedia</i> "Lynwood"	zlatice prostřední	25
<i>Lx Ligustrum vulgare</i>	ptačí zob obecný	30
<i>Lx Lorica xylotum</i>	zimolez pýřitý	15
<i>P3 Prunus spinosa</i>	trnka obecná	15
<i>Ri Ribes alpinum</i>	meruzalka alpská	20
<i>Spv Spiraea xvanhouttei</i>	tavolník van Houtteho	25
<i>Sw Smilax sanguinea</i>	svída krvavá	15
<i>VI Viburnum lantana</i>	kalina tušalaj	25
CELKEM		170

Atregia

Zpracovatel: Atregia s.r.o.

Váňského 10, 621 00 Brno

e-mail: info@atregia.cz

Investor: SUDOP BRNO, spol. s r.o.

Kaučnickova 26, 602 00 Brno

HIP: Ing. Yvona Lachová

Zpracovatel: Ing. Yvona Lachová

Zpracovatel částí PD: Bc. K. Vašíňová, Ing. arch. M. Škorová

Název akce: Modernizace trati Brno – Přerov, 2. stavba Blážovice – Vyškov

Název výkresu: Situace návrhu výsadby

Datum: 1/2025

Stupeň: DPS

Měřítko: 1:500

Číslo zakázky: 129/2024

Formát: A4

Číslo par: F

Autorizační razítka:

Poznámka:

Přes zmapování parcel je nutno vytyčit všechny 15 příslušné parcely stl, včetně příslušných parcel na staveništi a provést jejich vzhledu, při velkých zemních pracích, zejména výkopových je nutno chránit je takovými oplocením, aby nedošlo k jejich poškození. Při pracích v blízkosti podzemního vedení je nutno provádět výkopy ručně podle požadavků oprávněných subjektů.

Souřadný systém: JTSK Výškový systém: Bpv Kótování v metrech

Legenda

Stávající prvky

- Hranice řešeného území
- Tiskový rámeček
- Hranice parcel KN
- Vnitřní kresba KN
- 319/1 Číslo parcely KN
- 319/1 Číslo stavební parcely KN
- Obrysy navržené stavby

Stávající vedení sítí technické infrastruktury

- Vedení vodovodu
- Vedení kanalizace
- Vedení plynovodu
- Vedení NN
- Vedení VN
- Vedení veřejného osvětlení
- Sdělovací vedení

Navržené prvky


- Navržený strom - VK 12-14 (druh/počet ks)
- Navržený strom - odrostek (druh/počet ks)
- Navržený keř (druh/počet ks)

Navržené vedení sítí technické infrastruktury

- Vedení vodovodu
- Vedení kanalizace
- Vedení plynovodu
- Vedení NN
- Vedení VN
- Vedení veřejného osvětlení
- Sdělovací vedení
- Rušené vedení sítí

Druhovú specifikace výsadeb

Stromy:	Latinský název	Český název	Počet (ks)
Ac	<i>Acer campestre</i>	javor babyka	6*
Cb	<i>Carpinus betulus</i>	habr obecný	5*
PaB	<i>Prunus avium</i> "Burlat"	třešeň - raná polochrupka	3
PaH	<i>Prunus avium</i> "Hedelfingenská"	třešeň - pozdní chrupka	3
PaG	<i>Prunus avium</i> "Granát"	třešeň - středně raná chrupka	3
PaKa	<i>Prunus avium</i> "Karešova"	třešeň - raná srdcovka	3
PaK	<i>Prunus avium</i> "Kordia"	třešeň - pozdní chrupka	3
CELKEM			26
Keře:	Latinský název	Český název	Počet (ks)
Cr	<i>Crataegus laevigata</i>	hloh obecný	15
Rh	<i>Rhamnus catharticus</i>	řešetlák počistivý	10
Sw	<i>Swida sanguinea</i>	svída krvavá	10
CELKEM			35

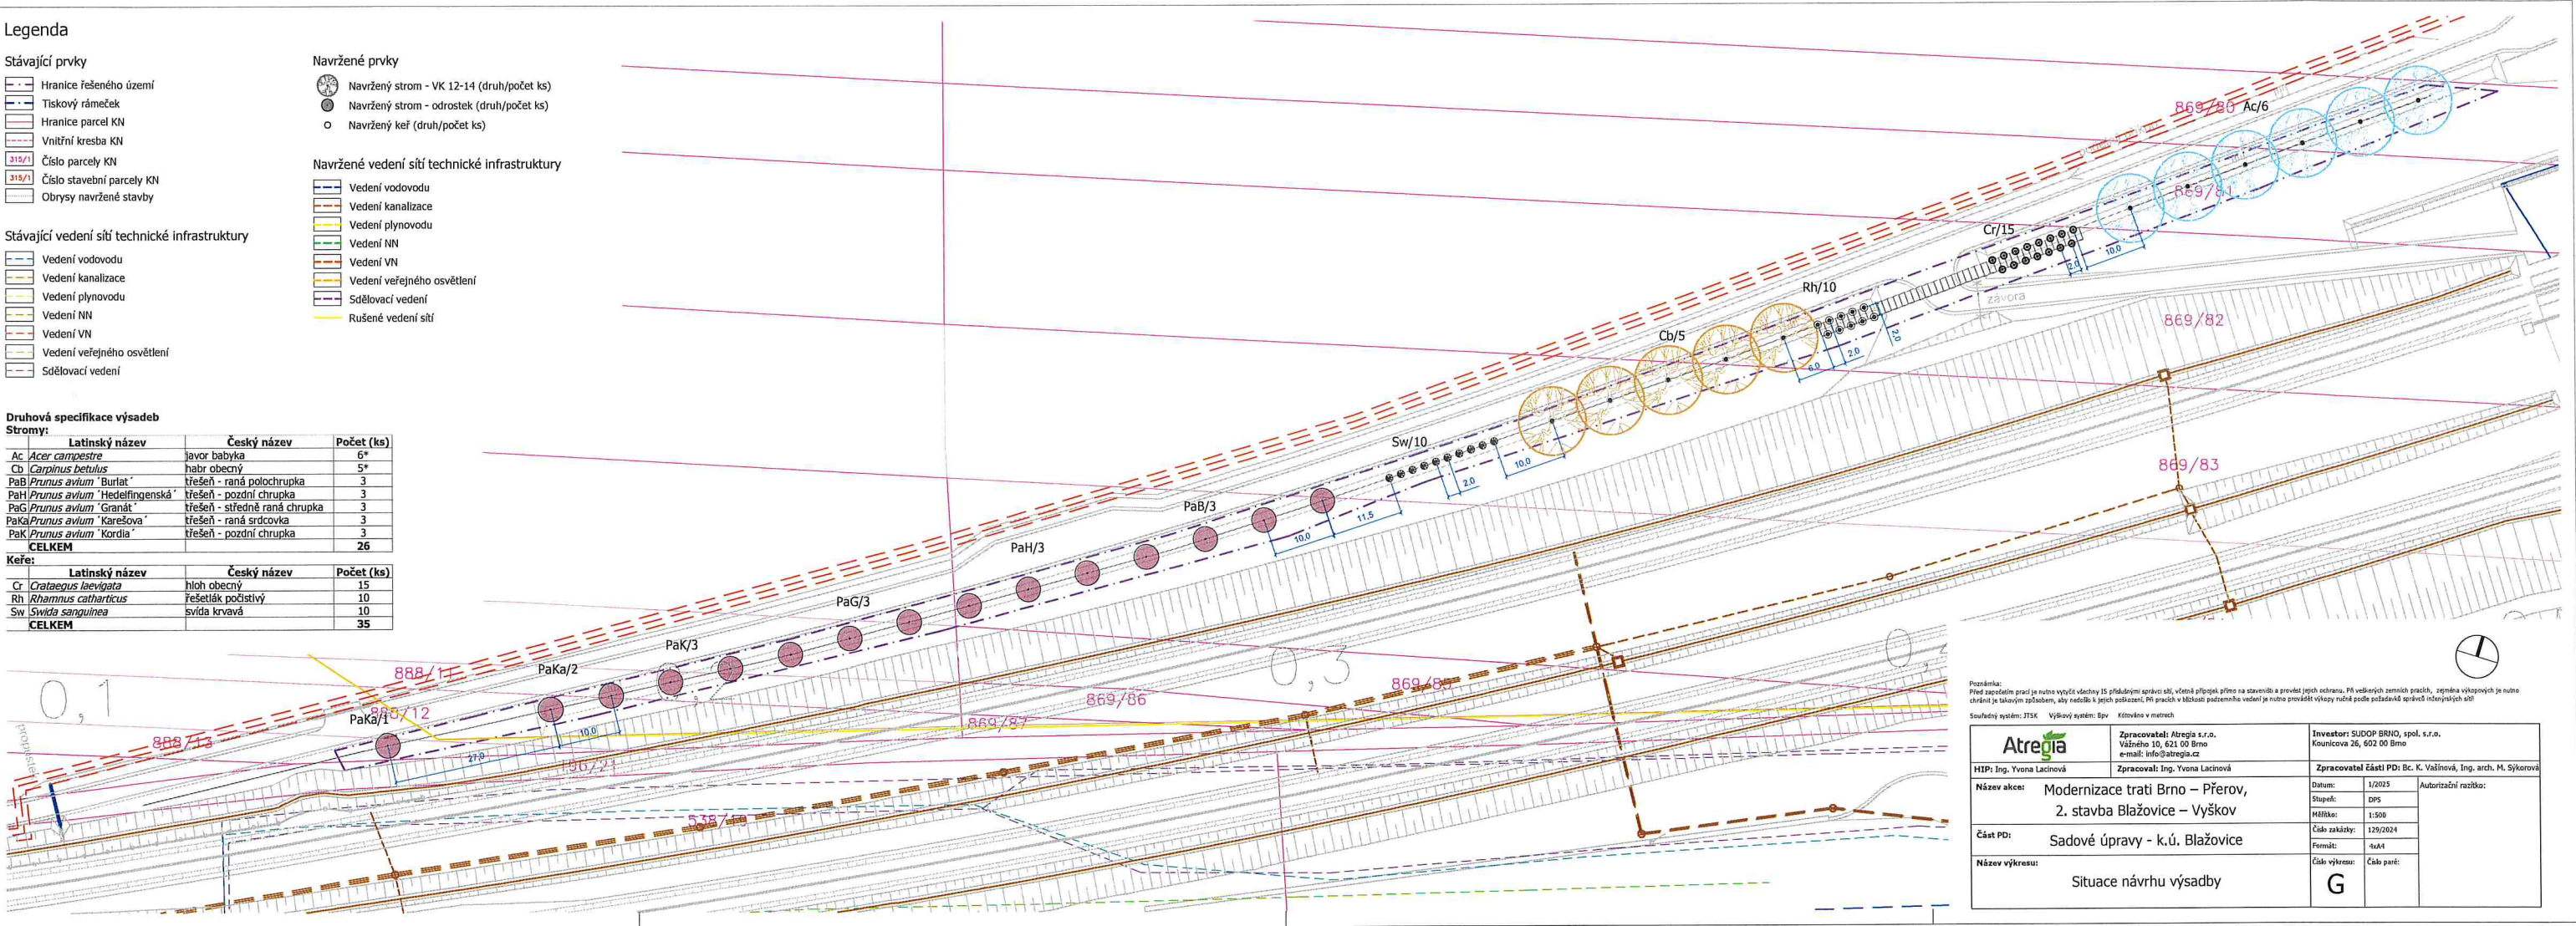

Atregia

HIP: Ing. Yvona Lacinová

Název akce: Modernizace trati Brno – Přerov, 2. stavba Blažovice – Vyškov

Část PD: Sadové úpravy - k.ú. Blažovice

Název výkresu: Situace návrhu výsadby


Zpracovatel: Atregia s.r.o.
Václavské 10, 621 00 Brno
e-mail: info@atregia.cz

Zpracoval: Ing. Yvona Lacinová

Investor: SUDOP BRNO, spol. s r.o.
Kounická 26, 602 00 Brno

Zpracovatel částí PD: Bc. K. Vašíňová, Ing. arch. M. Šýkorová

Datum:	1/2025	Autorizační razítko:
Stupeň:	DPS	
Mřížka:	1:500	
Číslo zakázky:	129/2024	
Formát:	A4	Číslo paré:
Číslo výkresu:	G	

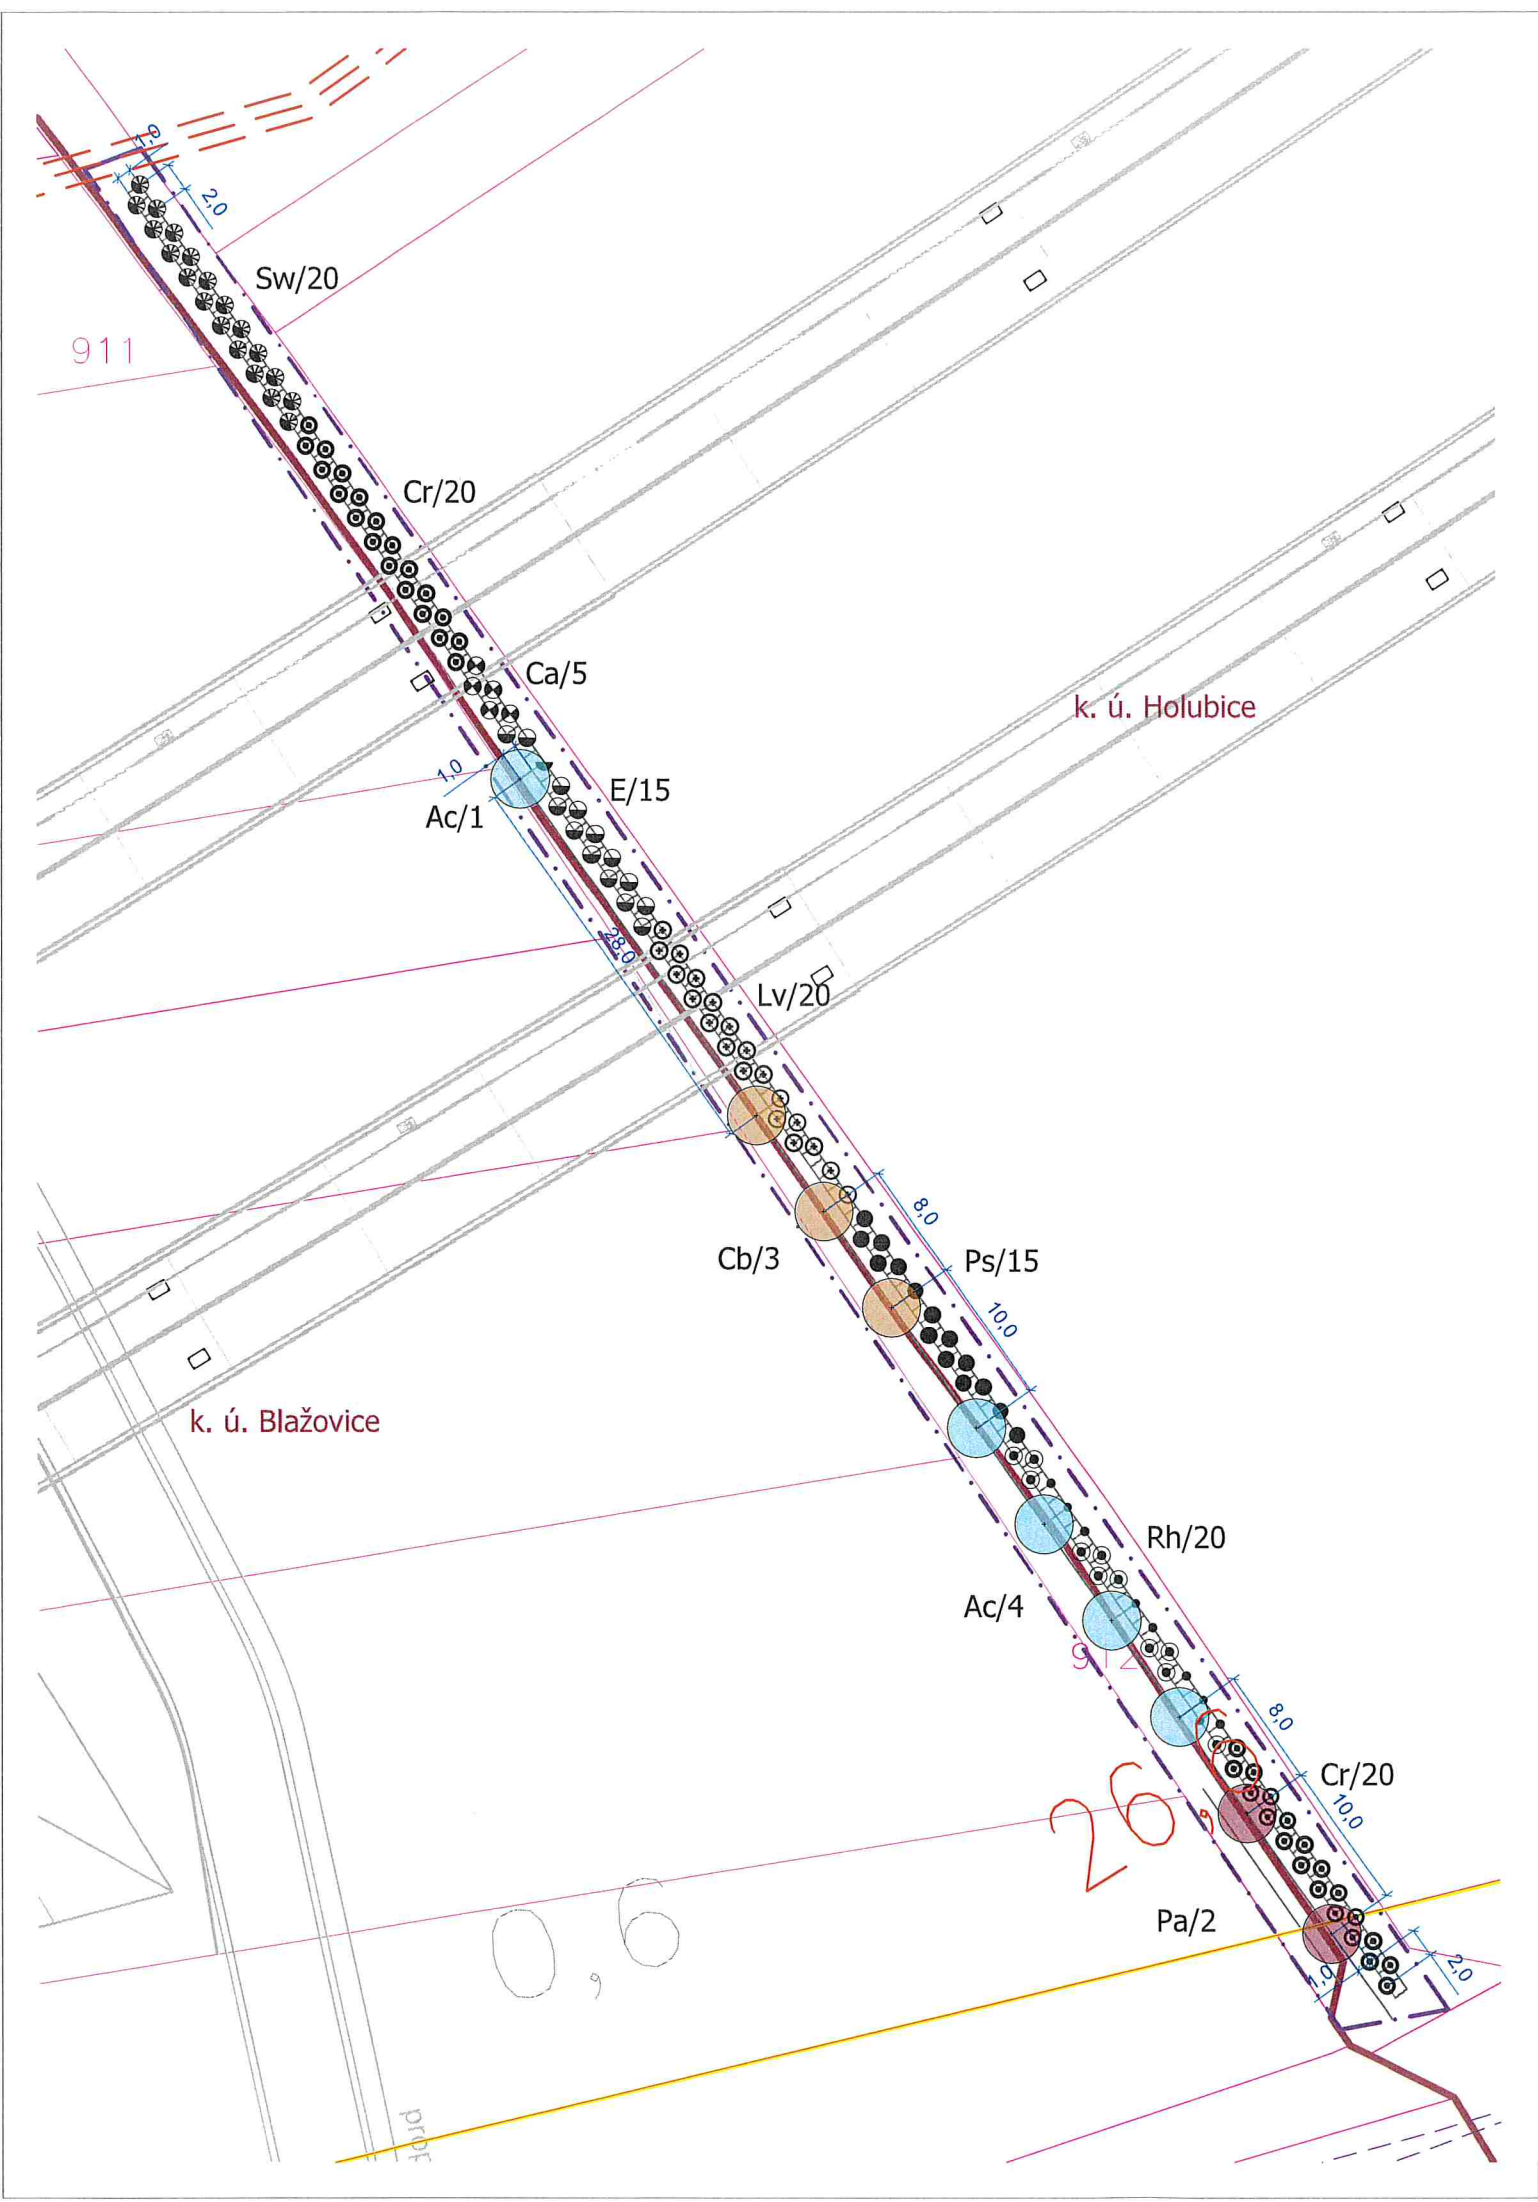

Legenda

Stávající prvky

- Hranice řešeného území
- Tiskový rámeček
- Hranice parcel k. ú.
- Hranice parcel KN
- Vnitřní kresba KN
- 315/1 Číslo parcely KN
- 315/1 Číslo stavební parcely KN
- Obrisy navržené stavby

Stávající vedení sítí technické infrastruktury

- Vedení vodovodu
- Vedení kanalizace
- Vedení plynovodu
- Vedení NN
- Vedení VN
- Vedení veřejného osvětlení
- Sdělovací vedení

Navržené prvky

- Navržený strom - VK 12-14 (druh/počet ks)
- Navržený strom - odrostek (druh/počet ks)
- Navržený keř (druh/počet ks)

Navržené vedení sítí technické infrastruktury

- Vedení vodovodu
- Vedení kanalizace
- Vedení plynovodu
- Vedení NN
- Vedení VN
- Vedení veřejného osvětlení
- Sdělovací vedení
- Rušené vedení sítí

Druhá specifikace výsadeb
Stromy:

	Latinský název	Český název	Počet (ks)
Ac	<i>Acer campestre</i>	javor babyka	5
Cb	<i>Carpinus betulus</i>	habr obecný	3
Pa	<i>Prunus avium</i>	třešeň ptačí	2
CELKEM			10

Keře:

	Latinský název	Český název	Počet (ks)
Ca	<i>Corylus avellana</i>	líška obecná	5
Cr	<i>Crataegus laevigata</i>	hloh obecný	40
E	<i>Euonymus europaeus</i>	brslen evropský	15
Lv	<i>Ligustrum vulgare</i>	ptačí zob obecný	20
Ps	<i>Prunus spinosa</i>	trnka obecná	15
Rh	<i>Rhamnus catharticus</i>	řešetlák počistivý	20
Sw	<i>Swida sanguinea</i>	svída krvavá	20
CELKEM			135

Poznámka:
Před započítáním prací je nutno vytyčit všechny IS příslušnými správci sítí, včetně přípojek přímo na staveništi a provést jejich ochranu. Při veškerých zemních pracích, zejména výkopových je nutno chránit je takovým způsobem, aby nedošlo k jejich poškození. Při pracích v blízkosti podzemního vedení je nutno provádět výkopy ručně podle požadavků správců inženýrských sítí!

Souřadný systém: JTSK Výškový systém: Bpv Kótováno v metrech

		Zpracovatel: Atregia s.r.o. Vážného 10, 621 00 Brno e-mail: info@atregia.cz		Investor: SUDOP BRNO, spol. s.r.o. Kounicova 26, 602 00 Brno	
HIP: Ing. Yvona Lacinová		Zpracoval: Ing. Yvona Lacinová		Zpracovatel části PD: Bc. K. Vašíňová, Ing. arch. M. Sýkorová	
Název akce: Modernizace trati Brno – Přerov, 2. stavba Blažovice – Vyškov		Datum:		1/2025	Autorizační razítko:
		Stupeň:		DPS	
		Měřítko:		1:500	
		Číslo zakázky:		129/2024	
Část PD: Sadové úpravy - k.ú. Blažovice		Formát:		2xA4	
		Číslo výkresu:		Číslo paré:	
Název výkresu: Situace návrhu výsadby		H			




	Latinský název	Český název	Počet (ks)
Tr	<i>Tilia platyphyllos</i>	lípa velkolistá	37
	CELKEM		37


	Vedení vodovodu
	Vedení kanalizace
	Vedení plynovodu
	Vedení NN
	Vedení VN
	Vedení veřejného osvětlení
	Sdělovací vedení
	Rušené vedení sítí

Poznámka:
Před započetím prací je nutno vytyčit všechny IS příslušnými správy sítí, včetně pilpojak přímo na staveništi a provést jejich ochranu. Při vedkárých zemních pracích, zejména výkopových je nutno chránit je takovým způsobem, aby nedošlo k jejich poškození. Při pracích v blízkosti podzemního vedení je nutno provádět výkopy ručně podle požadavků správců inženýrských sítí!

Souřadný systém: JTSK Výškový systém: Bpv Kótováno v metrech

 Zpracovatel: Atrégia s.r.o. Vědrová 10, 621 00 Brno e-mail: info@atregia.cz	Investor: SÚDOP BRNO, spol. s r.o. Kozárevice 26, 602 00 Brno	
	Zpracovatel části PD: Bc. K. Vašínský, Ing. arch. M. Šýkora	
HIP: Ing. Yvona Lacinová Název akce: Modernizace trati Brno – Přerov, 2. stavba Blažovice – Vyškov	Datum: 1/2025 Stupeň: DPS Měřítko: 1:500	Autorizační razítka:
Část PD: Sadové úpravy - k.ú. Blažovice	Číslo zakázky: 129/2024 Fermat: 64x4	
Název výkresu: Situace návrhu výsadby	Číslo výkresu: I	Číslo parčí:

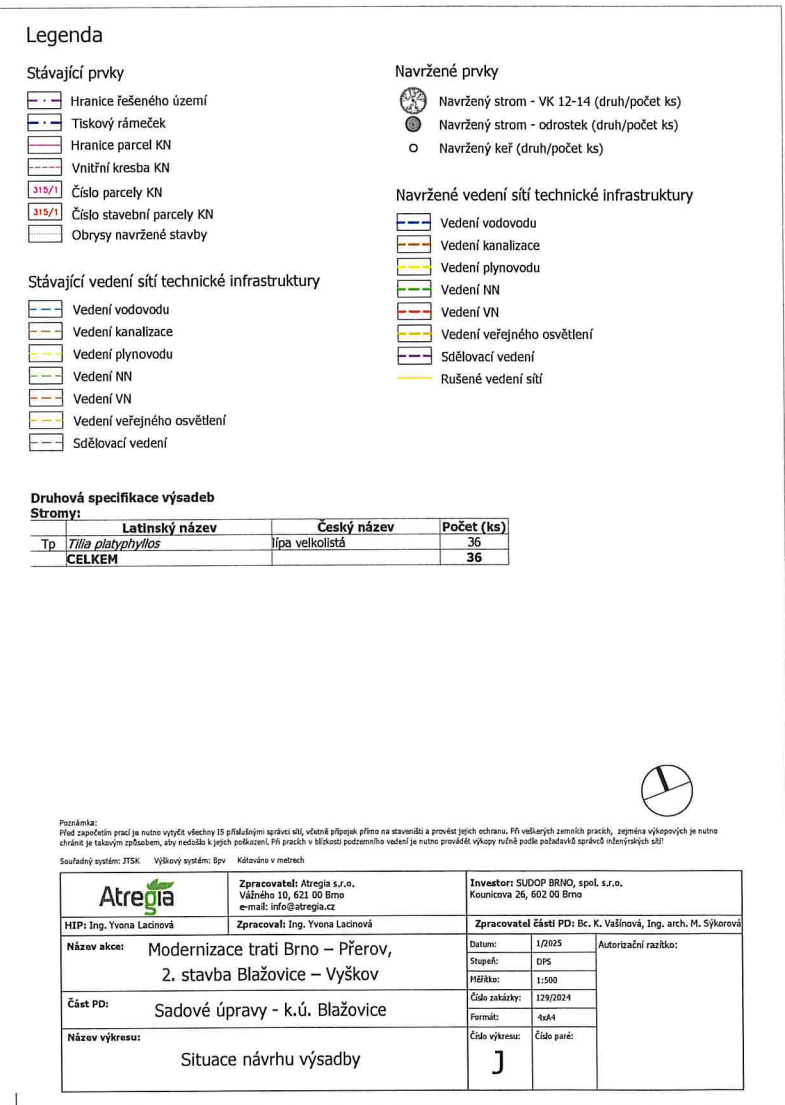

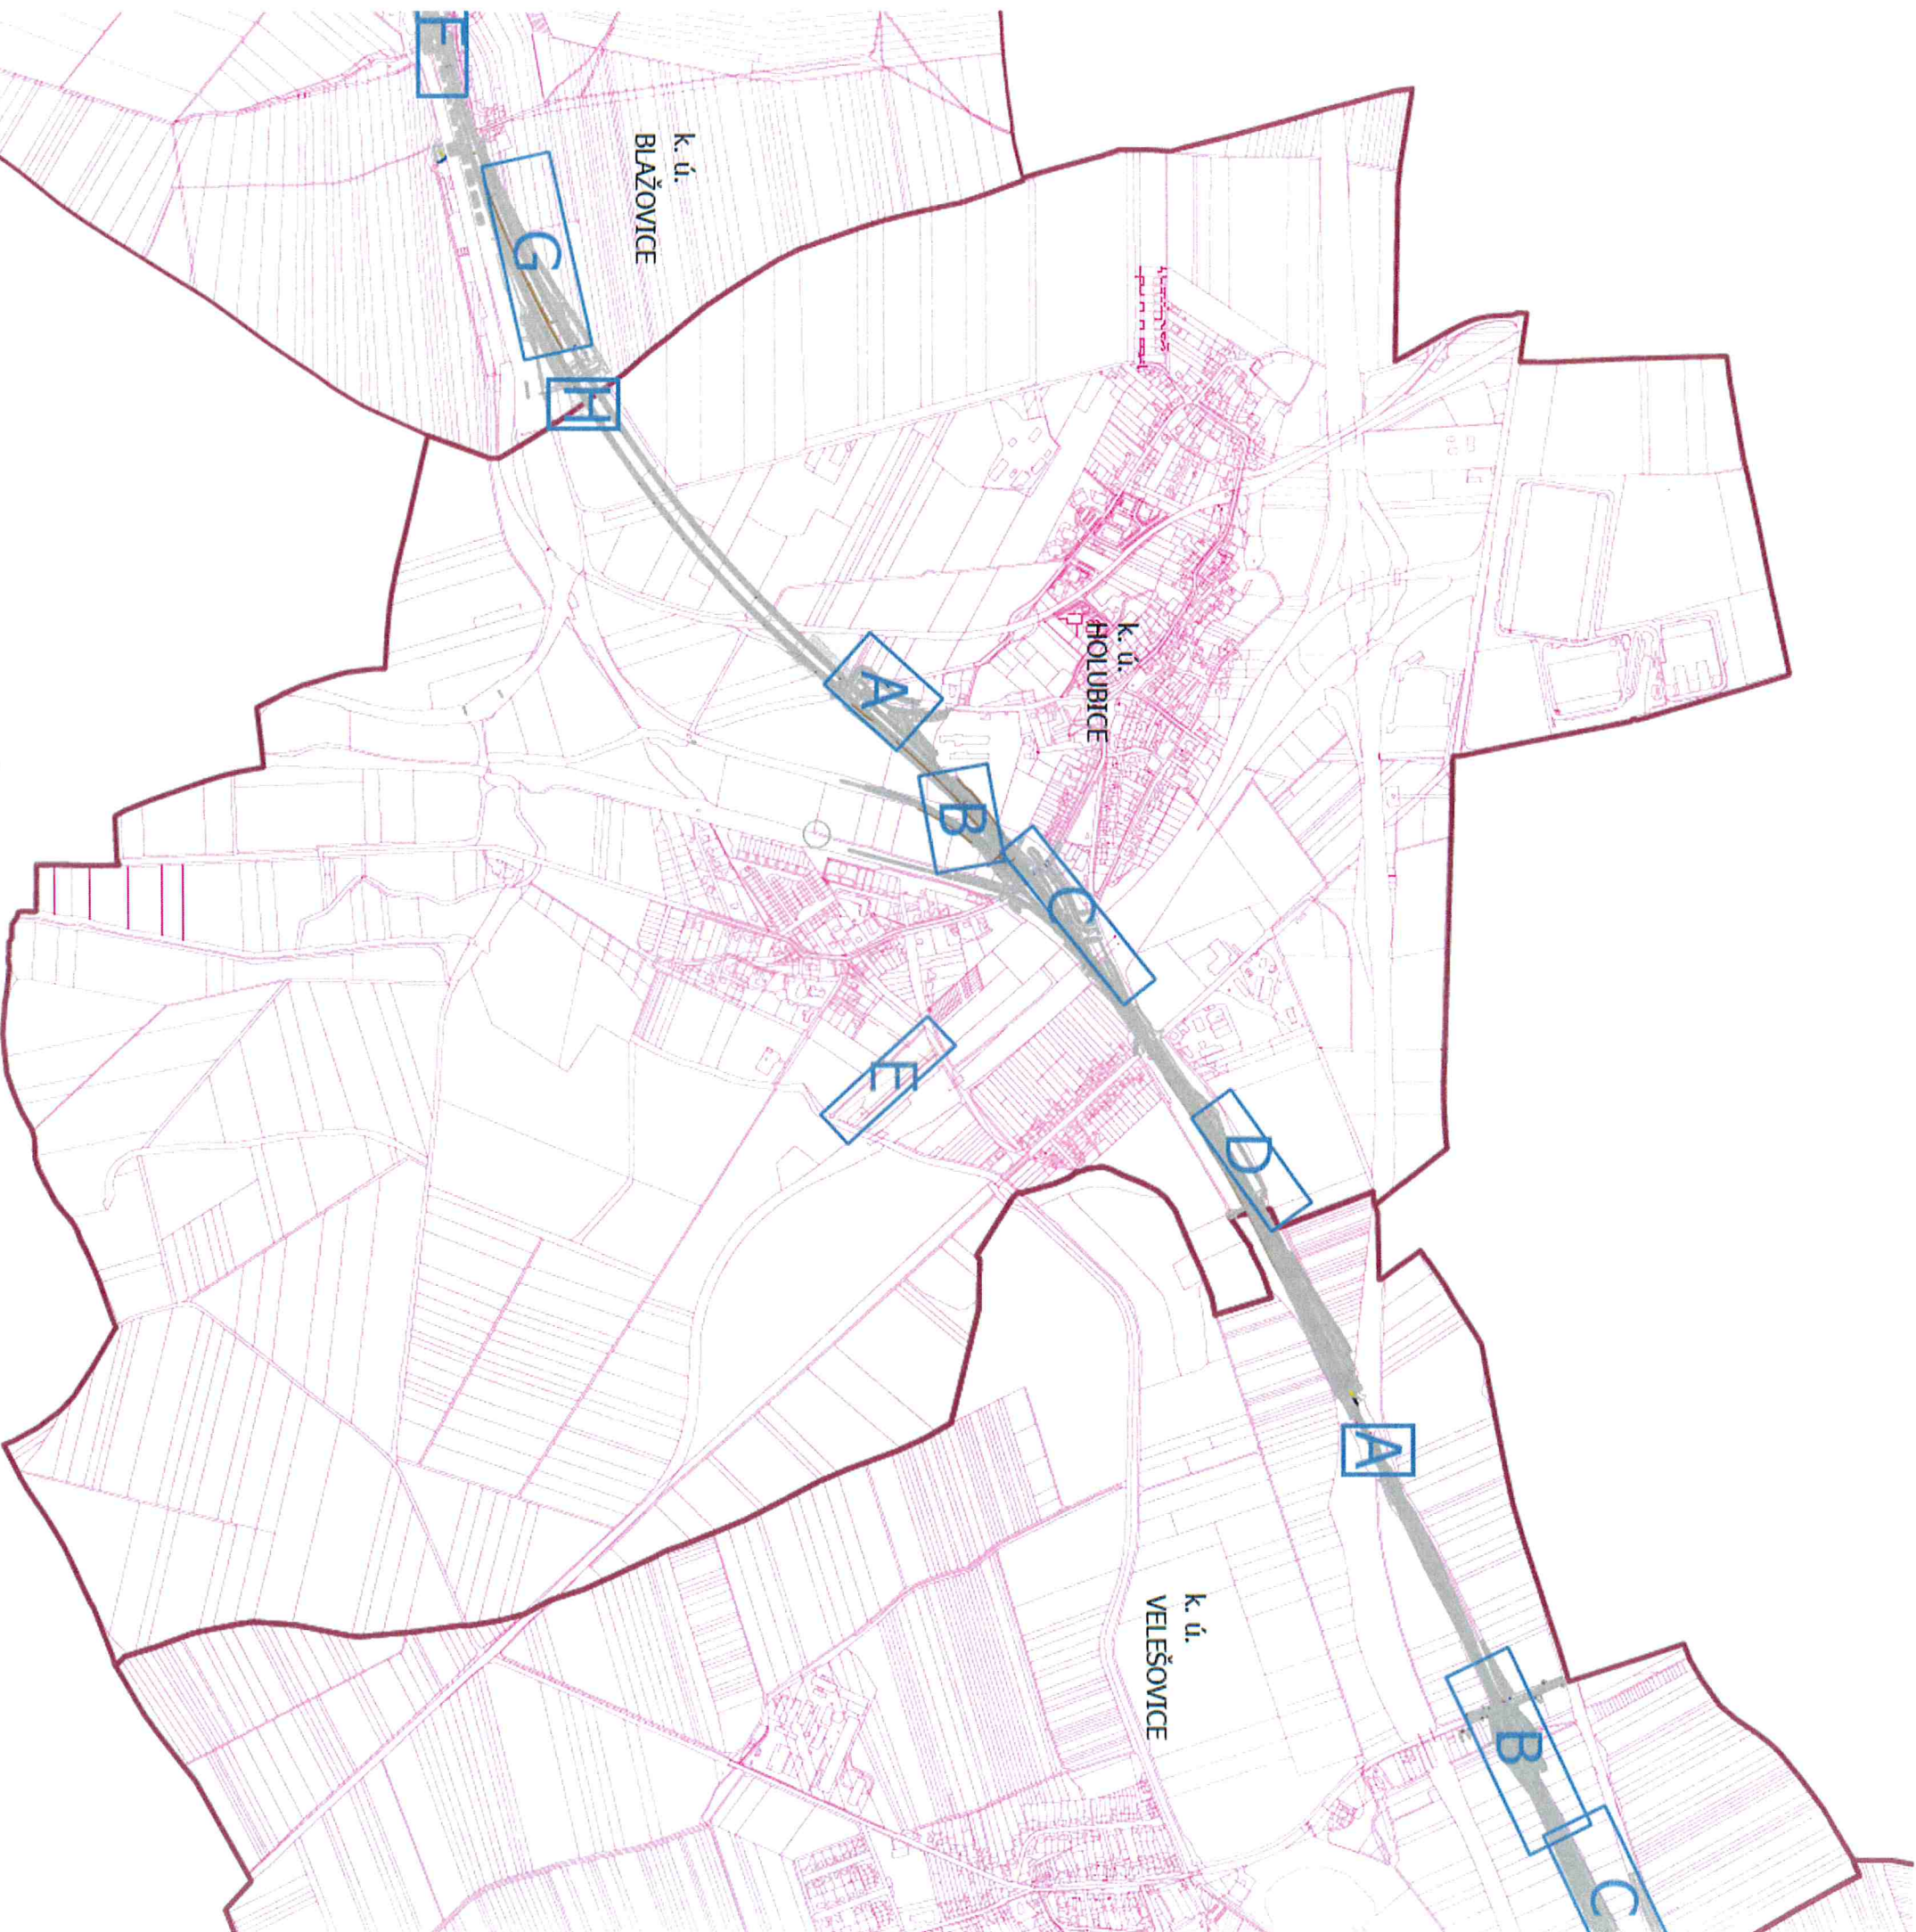


- Legenda
- Tiskový rámeček
 - Tiskový rámeček sousedního katastru
 - Hranice k. ú.
 - Hranice parcel KN
 - Obrysy navržené stavy



Prostředím:
Při zpracování mapy je nutno výše uvedený IS aktualizovat soubor údaj, včetně přílohy přiměřeně a podle jeho obsahu. Při aktualizaci mapy je nutno
dát vědět je takový způsobem, aby mohl být v příloze podrobně. Při práci v územní dokumentaci je nutno provést výše uvedené údaje podle požadavků územní dokumentace.

Soubor údajů: 375K - Výhledový výhled: 30m - Výhledový výhled: 30m

Atregia		Zpracovatel: Atregia s.r.o.		Investor: SÚSOP BRNO, spol. s r.o.	
MHP Ing. Věra Lachová		Věšňovo 10, 621 00 Brno e-mail: info@atregia.cz		Kocumova 20, 602 00 Brno	
Název akce: Modernizace trati Brno – Přerov, 2. stavba Blažovice – Vyškov		Zpracovatel: Ing. Věra Lachová		Zpracovatel: Čestí PDI: Dr. Karolína Vojtová	
Číslo PDI: Sadové úpravy - k. ú. Holubice		Datum: 1/2025		Stupeň: DPS	
Název výkresu: Přehledná situace - klad výkresů		Měřítko: 1:10 000		Formát: 4A4	
		Číslo výkresu: 0		Číslo par.: 0	

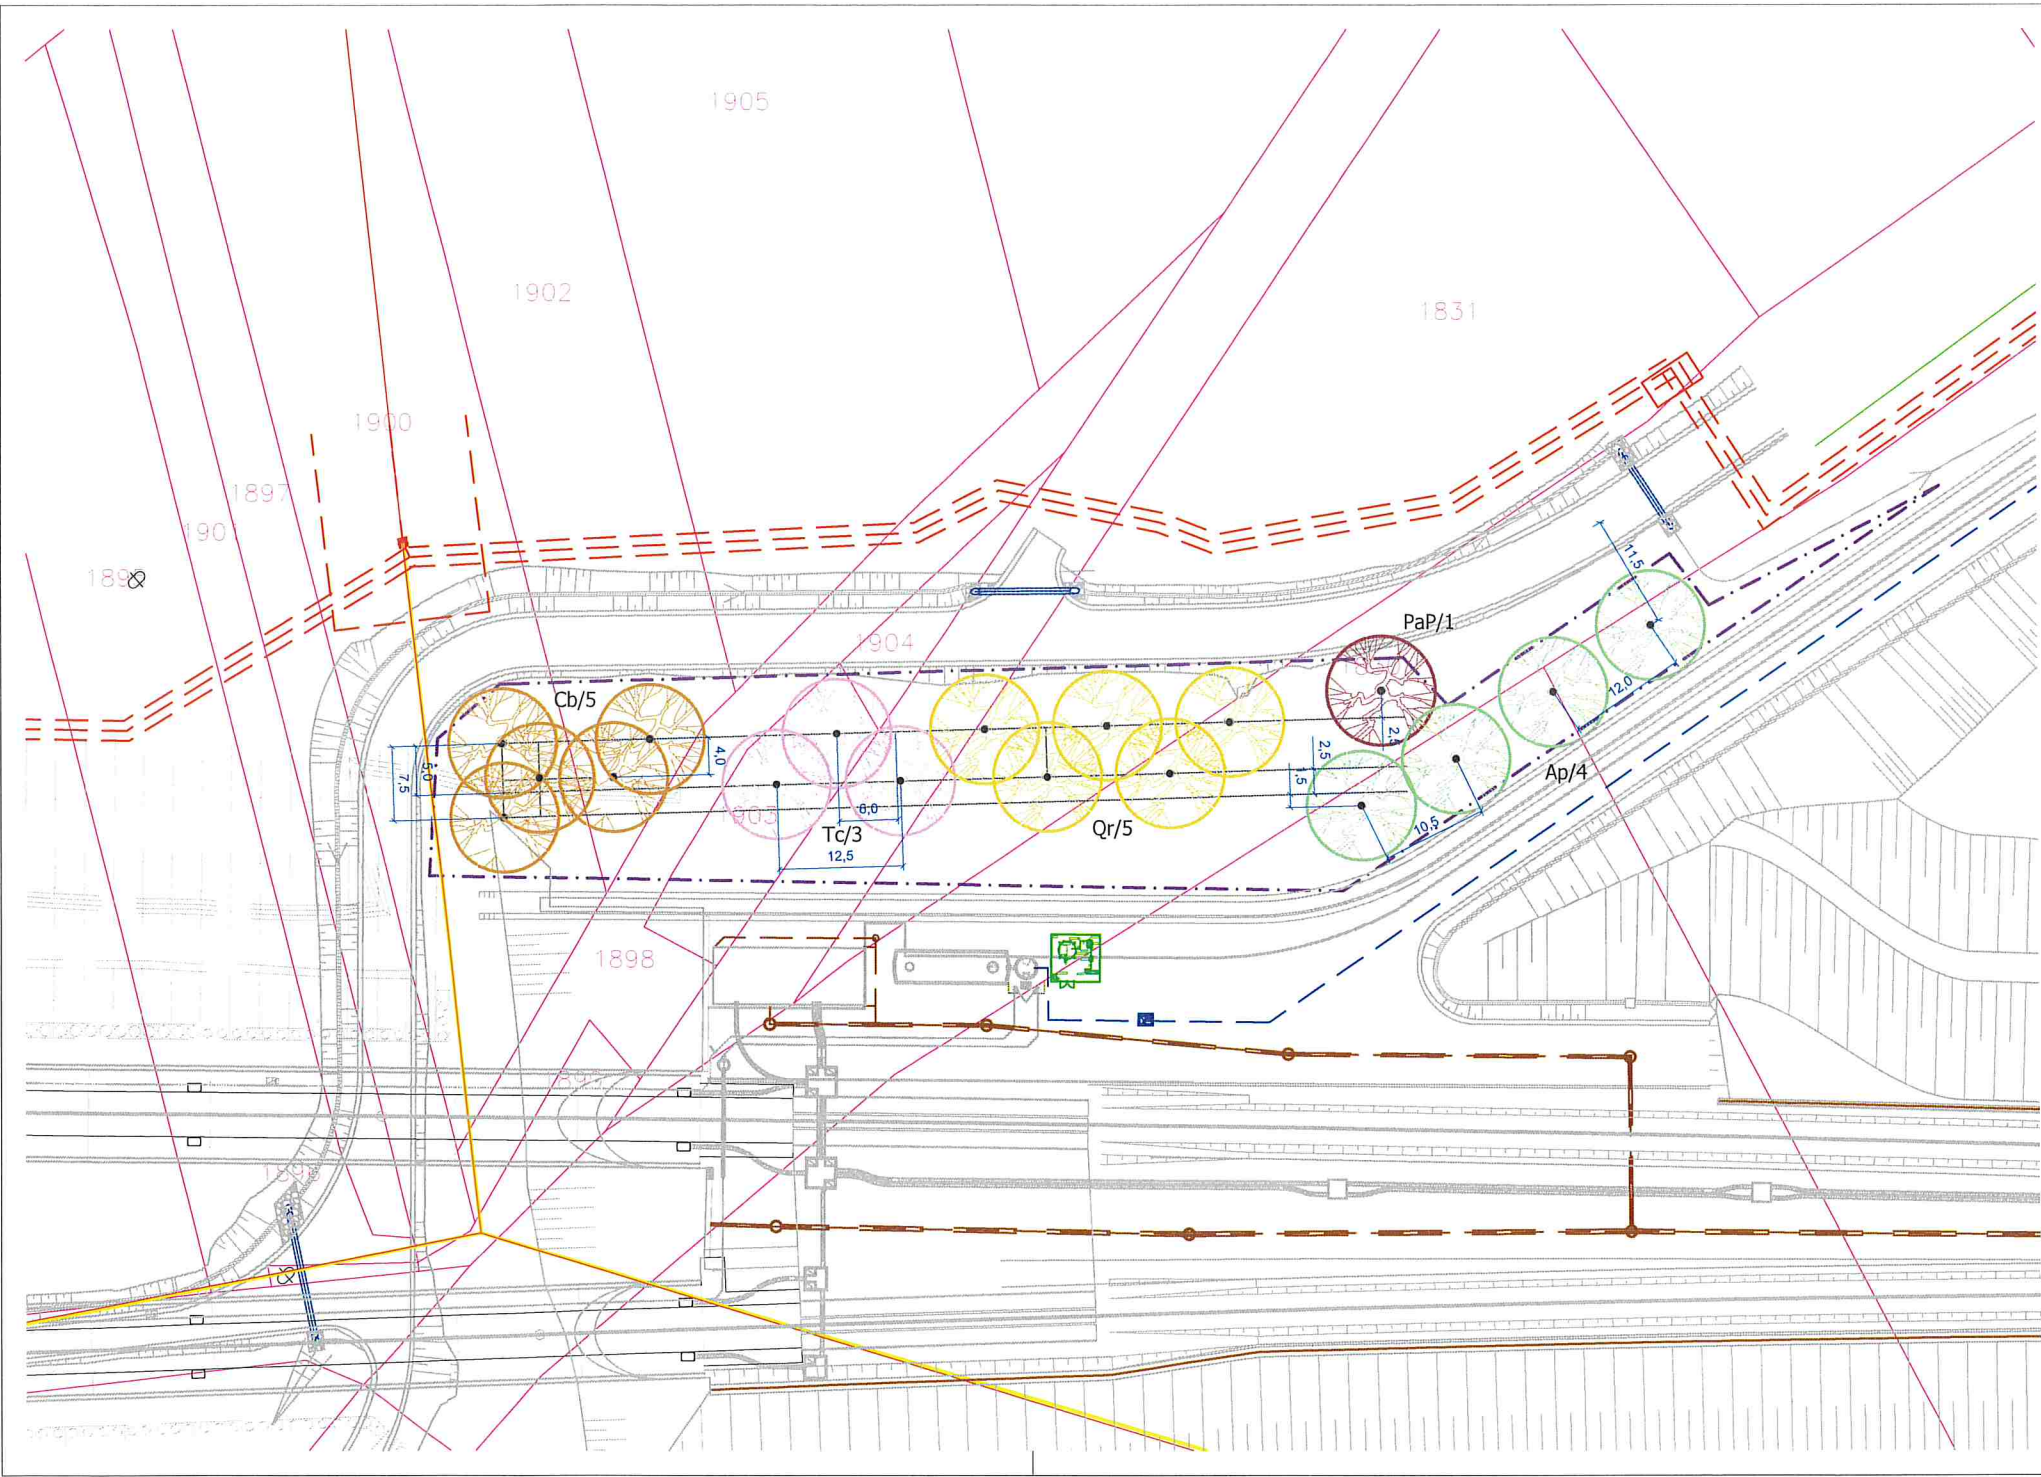

Legenda

Stávající prvky

- Hranice řešeného území
- Tiskový rámeček
- Hranice parcel KN
- Vnitřní kresba KN
- Číslo parcely KN
- Číslo stavební parcely KN
- Obrysy navržené stavby

Stávající vedení sítí technické infrastruktury

- Vedení vodovodu
- Vedení kanalizace
- Vedení plynovodu
- Vedení NN
- Vedení VN
- Vedení veřejného osvětlení
- Sdělovací vedení

Navržené prvky

- Navržený strom - VK 12-14 (druh/počet ks)
- Navržený strom - odrostek (druh/počet ks)
- Navržený keř (druh/počet ks)

Navržené vedení sítí technické infrastruktury

- Vedení vodovodu
- Vedení kanalizace
- Vedení plynovodu
- Vedení NN
- Vedení VN
- Vedení veřejného osvětlení
- Sdělovací vedení
- Rušené vedení sítí


Druhová specifikace výsadeb

Stromy:			
	Latinský název	Český název	Počet (ks)
Ap	<i>Acer platanoides</i>	javor mléčný	4
Cb	<i>Carpinus betulus</i>	habr obecný	5
PaP	<i>Prunus avium</i> 'Plena'	třešeň ptačí-plnokvětá	1
Qr	<i>Quercus robur</i>	dub letní	5
Tc	<i>Tilia cordata</i>	lípa srdčitá	3
CELKEM			18

Poznámka:
Před započátkem prací je nutno vyzkoušet všechny IS příslušnými správci sítí, včetně přípojek přímo na staveništi a provést jejich ochranu. Při všech zemních pracích, zejména výkopových je nutno chránit je takovým způsobem, aby nedošlo k jejich poškození. Při pracích v blízkosti podzemního vedení je nutno provádět výkopy ručně podle požadavků správců inženýrských sítí!

Souřadný systém: JTSK Výškový systém: BpV Kótováno v metrech

		Zpracovatel: Atregia s.r.o. Vážného 10, 621 00 Brno e-mail: info@atregia.cz		Investor: SUDOP BRNO, spol. s.r.o. Kounicova 26, 602 00 Brno	
HIP: Ing. Yvona Lacinová		Zpracoval: Ing. Yvona Lacinová		Zpracovatel části PD: Bc. K. Vašíňová, Ing. arch. M. Sýkorová	
Název akce: Modernizace trati Brno – Přerov, 2. stavba Blažovice – Vyškov		Datum:		1/2025	Autorizační razítko:
		Stupeň:		DPS	
		Měřítko:		1:500	
		Číslo zakázky:		129/2024	
Část PD: Sadové úpravy - k.ú. Holubice		Formát:		3xA4	
Název výkresu: Situace návrhu výsadby		Číslo výkresu:		Číslo paré:	
		A			

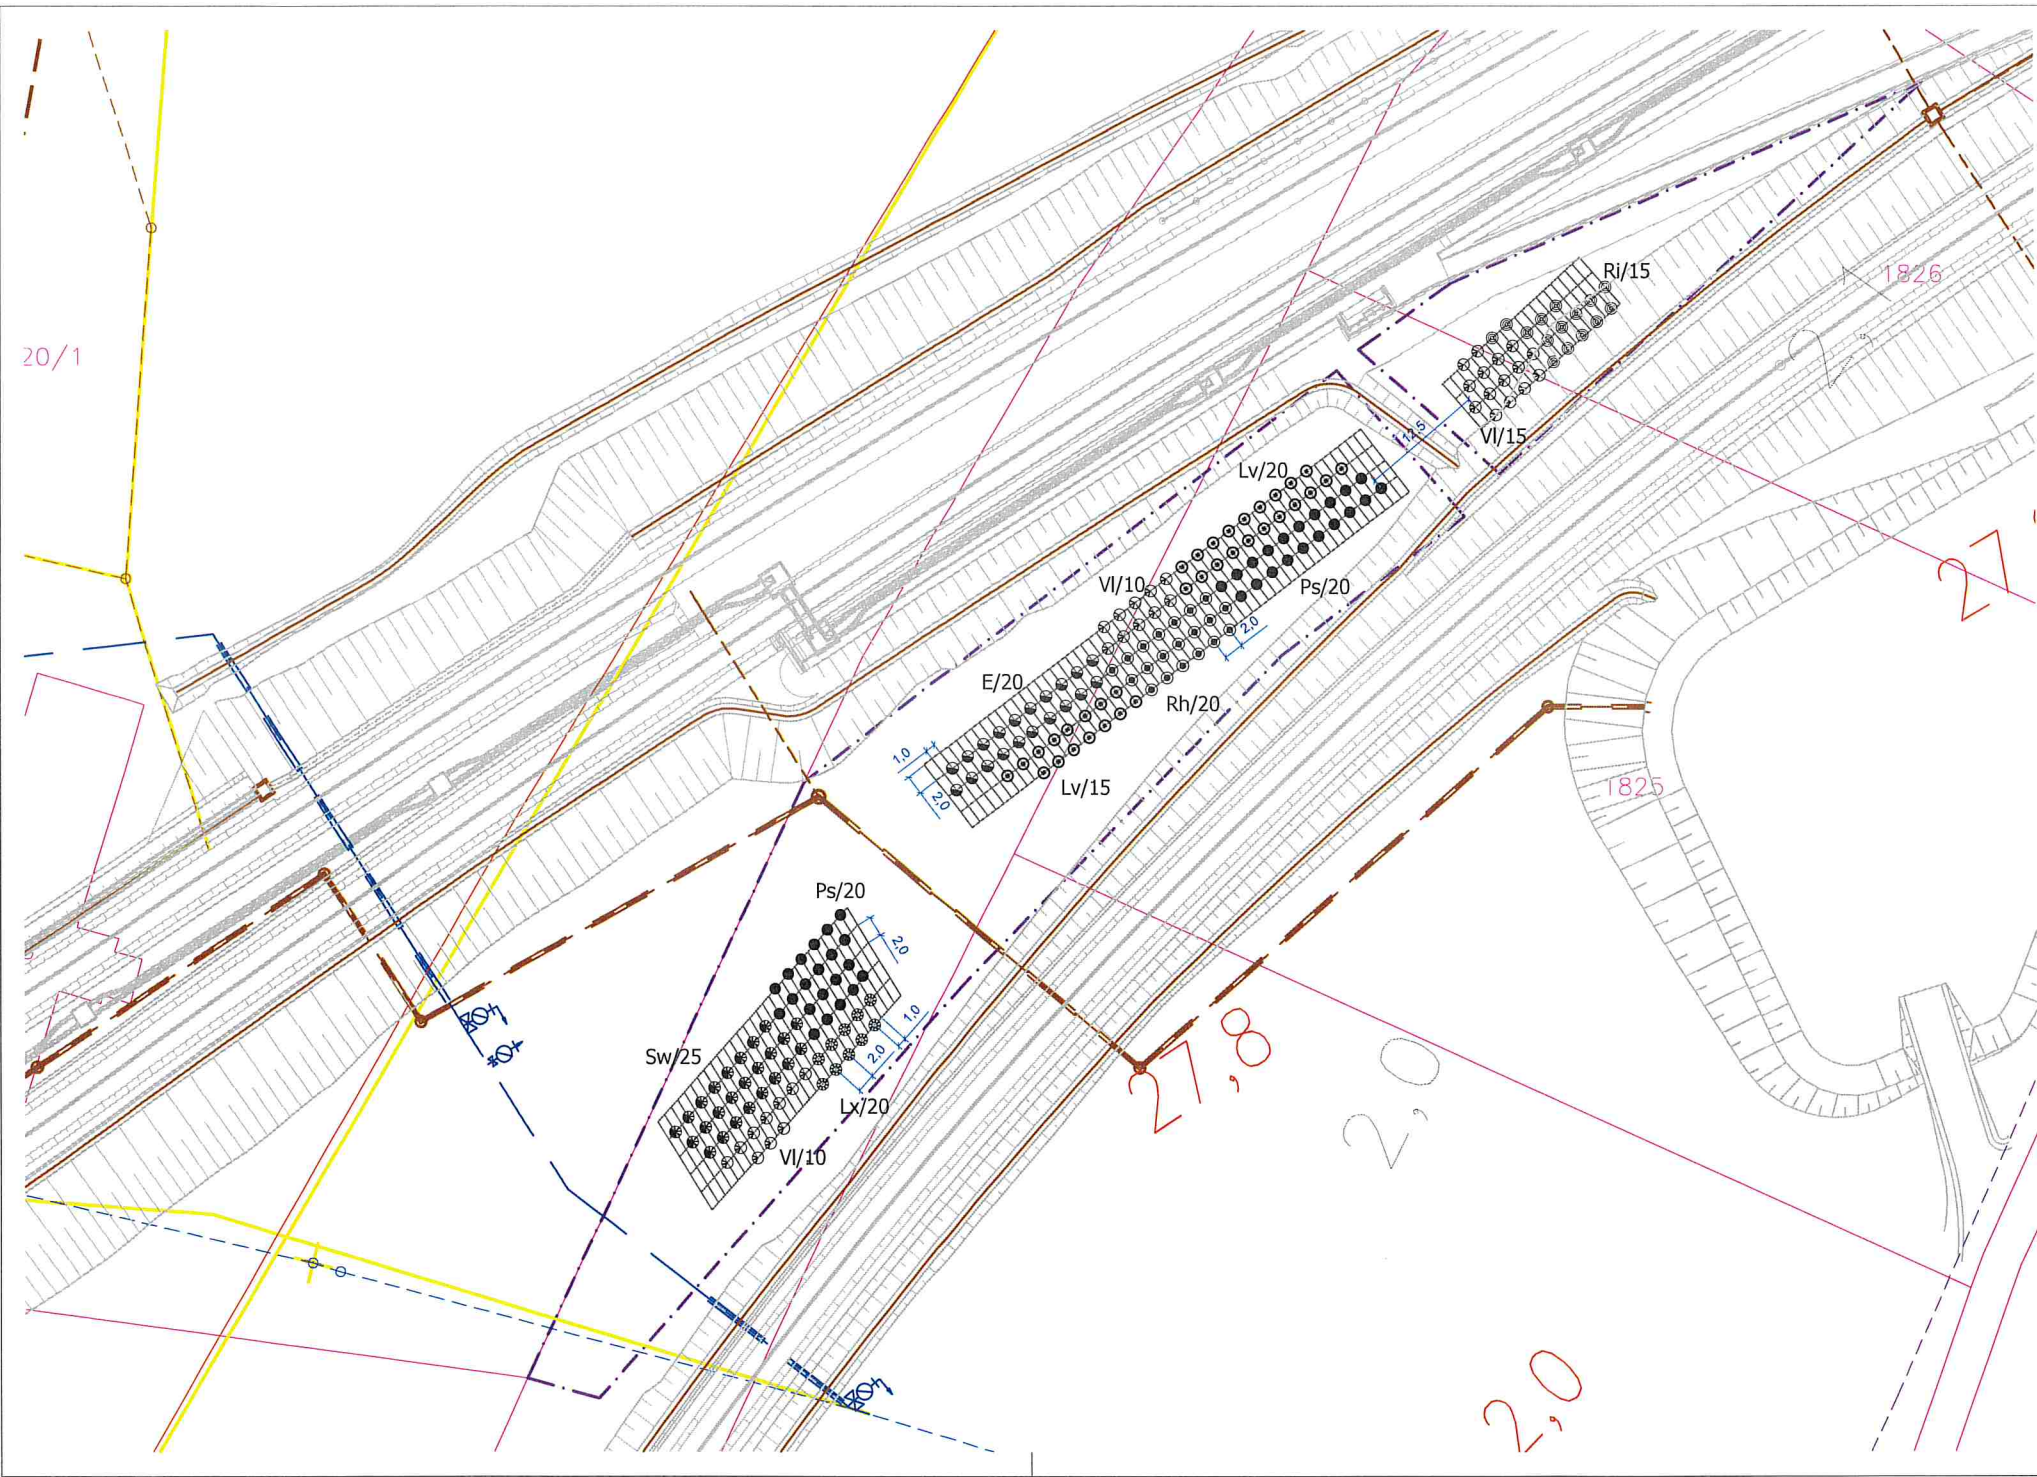

Legenda

Stávající prvky

- Hranice řešeného území
- Tiskový rámeček
- Hranice parcel KN
- Vnitřní kresba KN
- Číslo parcely KN
- Číslo stavební parcely KN
- Obrysy navržené stavby

Stávající vedení sítí technické infrastruktury

- Vedení vodovodu
- Vedení kanalizace
- Vedení plynovodu
- Vedení NN
- Vedení VN
- Vedení veřejného osvětlení
- Sdělovací vedení

Navržené prvky

- Navržený strom - VK 12-14 (druh/počet ks)
- Navržený strom - odrostek (druh/počet ks)
- Navržený keř (druh/počet ks)

Navržené vedení sítí technické infrastruktury

- Vedení vodovodu
- Vedení kanalizace
- Vedení plynovodu
- Vedení NN
- Vedení VN
- Vedení veřejného osvětlení
- Sdělovací vedení
- Rušené vedení sítí


Druhovú specifikace výsadeb

Keře:	Latinský název	Český název	Počet (ks)
E	<i>Euonymus europaeus</i>	brslen evropský	20
Lv	<i>Ligustrum vulgare</i>	ptačí zob obecný	35
Lx	<i>Lonicera xylosteum</i>	zimolez pýřitý	10
Ps	<i>Prunus spinosa</i>	tmka obecná	40
Rh	<i>Rhamnus catharticus</i>	řešetlák počistivý	20
Ri	<i>Ribes alpinum</i>	meruzalka alpská	15
Sw	<i>Swida sanguinea</i>	svída krvavá	25
Vi	<i>Viburnum lantana</i>	kalina tušalaj	35
CELKEM			200

Poznámka:
Před započátím prací je nutno vytyčit všechny 15 příslušnými správci sítí, včetně přípojek přímo na staveništi a provést jejich ochranu. Při veškerých zemních pracích, zejména výkopových je nutno chránit je takovým způsobem, aby nedošlo k jejich poškození. Při pracích v blízkosti podzemního vedení je nutno provádět výkopy ručně podle požadavků správce inženýrských sítí!

Souřadný systém: JTSK Výškový systém: Bpv Kótováno v metrech

Atregia		Zpracovatel: Atregia s.r.o. Vážného 10, 621 00 Brno e-mail: info@atregia.cz		Investor: SUDOP BRNO, spol. s.r.o. Kounicova 26, 602 00 Brno	
HIP: Ing. Yvona Lacinová		Zpracoval: Ing. Yvona Lacinová		Zpracovatel části PD: Bc. K. Vašíňová, Ing. arch. M. Sýkorová	
Název akce: Modernizace trati Brno – Přerov, 2. stavba Blažovice – Vyškov		Datum: 1/2025		Autorizační razítko:	
		Stupeň: DPS			
		Měřítko: 1:500			
Část PD: Sadové úpravy - k.ú. Holubice		Číslo zakázky: 129/2024			
		Formát: 3xA4			
Název výkresu: Situace návrhu výsadby		Číslo výkresu:			
		Číslo paré:			
		B			

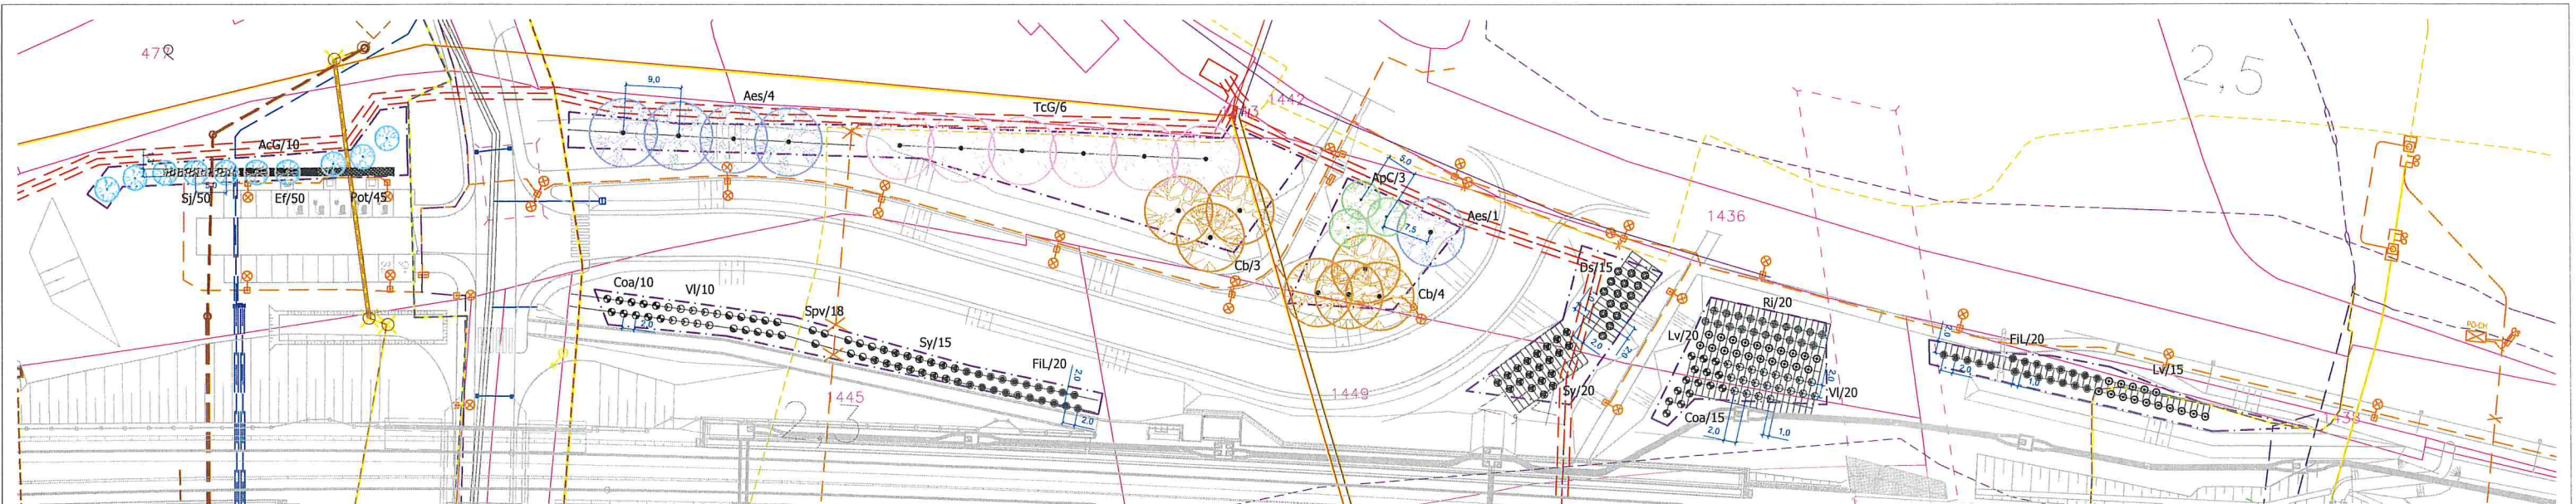

Legenda

Stávající prvky

- Hranice řešeného území
- Tiskový rámeček
- Hranice parcel KN
- Vnitřní kresba KN
- Číslo parcely KN
- Číslo stavební parcely KN
- Obrysy navržené stavby

Stávající vedení sítí technické infrastruktury

- Vedení vodovodu
- Vedení kanalizace
- Vedení plynovodu
- Vedení NN
- Vedení VN
- Vedení veřejného osvětlení
- Sdělovací vedení

Navržené prvky

- Navržený strom - VK 12-14 (druh/počet ks)
- Navržený strom - odrostek (druh/počet ks)
- Navržený keř (druh/počet ks)

Navržené vedení sítí technické infrastruktury

- Vedení vodovodu
- Vedení kanalizace
- Vedení plynovodu
- Vedení NN
- Vedení VN
- Vedení veřejného osvětlení
- Sdělovací vedení
- Rušené vedení sítí

Druhová specifikace výsadeb

Stromy:

	Latinský název	Český název	Počet (ks)
AcG	<i>Acer campestre</i> 'Green Column'	javor babyka	10
Aes	<i>Aesculus x carnea</i> 'Brioti'	lírovec pletový	5
Cb	<i>Carpinus betulus</i>	habr obecný	7
TcG	<i>Tilia cordata</i> 'Greenspire'	lípa srdčitá	6
CELKEM			28

Keře:


	Latinský název	Český název	Počet (ks)
Coa	<i>Cornus alba</i> 'Sibirica'	svída bílá	25
Ds	<i>Deutzia scabra</i> 'Plena'	trojpek drsný	15
Ef	<i>Euonymus fortunei</i> 'Dart's Blanket'	brslen Fortuneův	50
FIL	<i>Forsythia x intermedia</i> 'Lynwood'	žlutice prostřední	40
Lv	<i>Ligustrum vulgare</i>	ptačí zob obecný	35
Pot	<i>Potentilla fruticosa</i> 'Goldteppich'	mochna křovitá	45
Ri	<i>Ribes alpinum</i>	meruzalka alpská	20
Sj	<i>Spiraea japonica</i> 'Genpei'	tavolník japonský	50
Spv	<i>Spiraea x vanhouttei</i>	tavolník van Houtteův	18
Sy	<i>Syringa vulgaris</i>	šeřík obecný	35
VI	<i>Viburnum lantana</i>	kalina tušalaj	30
CELKEM			363

Zpráva:

Přes zaplacení peněz je nutno vyředit všechny 15 příslušných stvůček a/s, včetně přílohek přímo na staveništi a převést jejich ochrany. Při veškerých zemních pracích, zejména výkopových je nutno dbát na takový způsob, aby nedošlo k vývoji polímků. Při práci s tělesnými potrubními vodami je nutno provádět výkopy nálež podle požadavků správců inženýrských sítí

Součástí systému: JTSS Výzkový systém: Bpe Klíčová slova: metricky

		Zpracovatel: Atregia s.r.o. Váňského 10, 602 00 Brno e-mail: info@atregia.cz		Investor: SUDOP BRNO, spol. s r.o. Kounicova 26, 602 00 Brno	
HIP: Ing. Yvona Ladinová		Zpracoval: Ing. Yvona Ladinová		Zpracovatel částí PD: Bc. K. Vašínská, Ing. arch. M. Šýkrová	
Název akce: Modernizace trati Brno – Přerov, 2. stavba Blažovice – Vyškov			Datum: 1/2025		Autorizační razítko:
Číslo PD: Sadové úpravy - k.ú. Holubice			Stupeň: DPS		
Název výkresu: Situace návrhu výsadeb			Měřítko: 1:500		
			Číslo zakázky: 129/2024		
			Formát: A4x4		
Název výkresu:			Číslo výkresu:		Číslo par: C

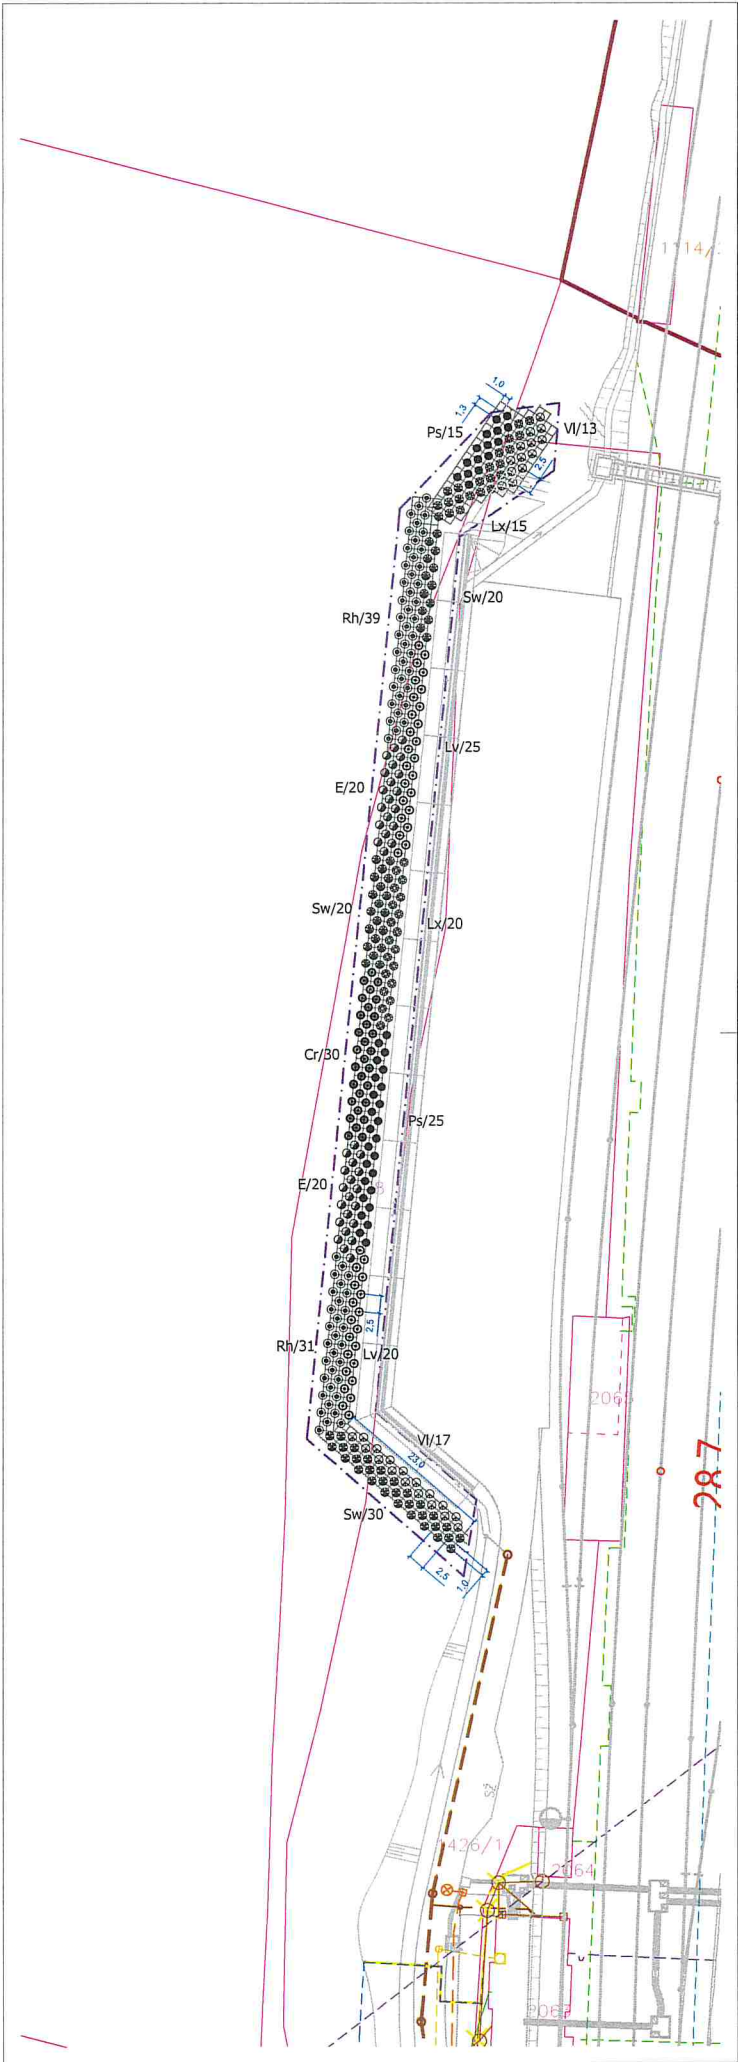

Legenda

Stávající prvky

- Hranice řešeného území
- Tiskový rámeček
- Hranice parcel KN
- Vnitřní kresba KN
- Číslo parcely KN
- Číslo stavební parcely KN
- Obrysy navržené stavby

Stávající vedení sítí technické infrastruktury

- Vedení vodovodu
- Vedení kanalizace
- Vedení plynovodu
- Vedení NN
- Vedení VN
- Vedení veřejného osvětlení
- Sdělovací vedení

Navržené prvky

- Navržený strom - VK 12-14 (druh/počet ks)
- Navržený strom - odrostek (druh/počet ks)
- Navržený keř (druh/počet ks)

Navržené vedení sítí technické infrastruktury

- Vedení vodovodu
- Vedení kanalizace
- Vedení plynovodu
- Vedení NN
- Vedení VN
- Vedení veřejného osvětlení
- Sdělovací vedení
- Rušené vedení sítí

Druhovú specifikace výsadeb


Keř:	Latinský název	Český název	Počet (ks)
Cr	Crataegus laevigata	hloh obecný	30
E	Euonymus europaeus	brslen evropský	40
Lv	Ligustrum vulpae	ptačí zob obecný	45
Lx	Lonicera xylosteum	bluňák pýřitý	35
Ps	Prunus spinosa	trnka obecná	40
Rh	Rhamnus cathartica	řešetlák počestivý	70
Sw	Swida sanguinea	svída krvavá	40
Vi	Viburnum lantana	kalina tušalaj	30
CELKEM			330

Poznámka:

Před zahájením prací je nutno vyředit všechny stávající dřeviny, včetně příslušné přímo na staveništi a provést jejich odstranění. Při větších zemních pracích, zejména výkopových je nutno chránit je takovým způsobem, aby nedošlo k jejich poškození. Při pracích v blízkosti podzemního vedení je nutno provést výkopy ručně podle požadavků správců inženýrských sítí!

Stávající vedení: 3716 Výkopový systém: Bv Kótovka v metrech

Atregia	Zpracovatel: Atregia s.r.o. Váňského 10, 621 00 Brno e-mail: info@atregia.cz	Investor: SUDOP BRNO, spol. s r.o. Kaučnickova 26, 602 00 Brno
HIP: Ing. Yvona Lacinová	Zpracovatel: Ing. Yvona Lacinová	Zpracovatel čísel PD: Bc. K. Vašínek, Ing. arch. M. Škárková
Název akce:	Modernizace trati Brno – Přerov, 2. stavba Blažovice – Vyškov	Datum: 1/2025 Stupeň: DPS Měřítko: 1:500
Číslo PD:	Sadové úpravy - k.ú. Holubice	Číslo zakázky: 129/2024 Formát: A4
Název výkresu:	Situace návrhu výsadby	Číslo výkresu: Číslo paré: D

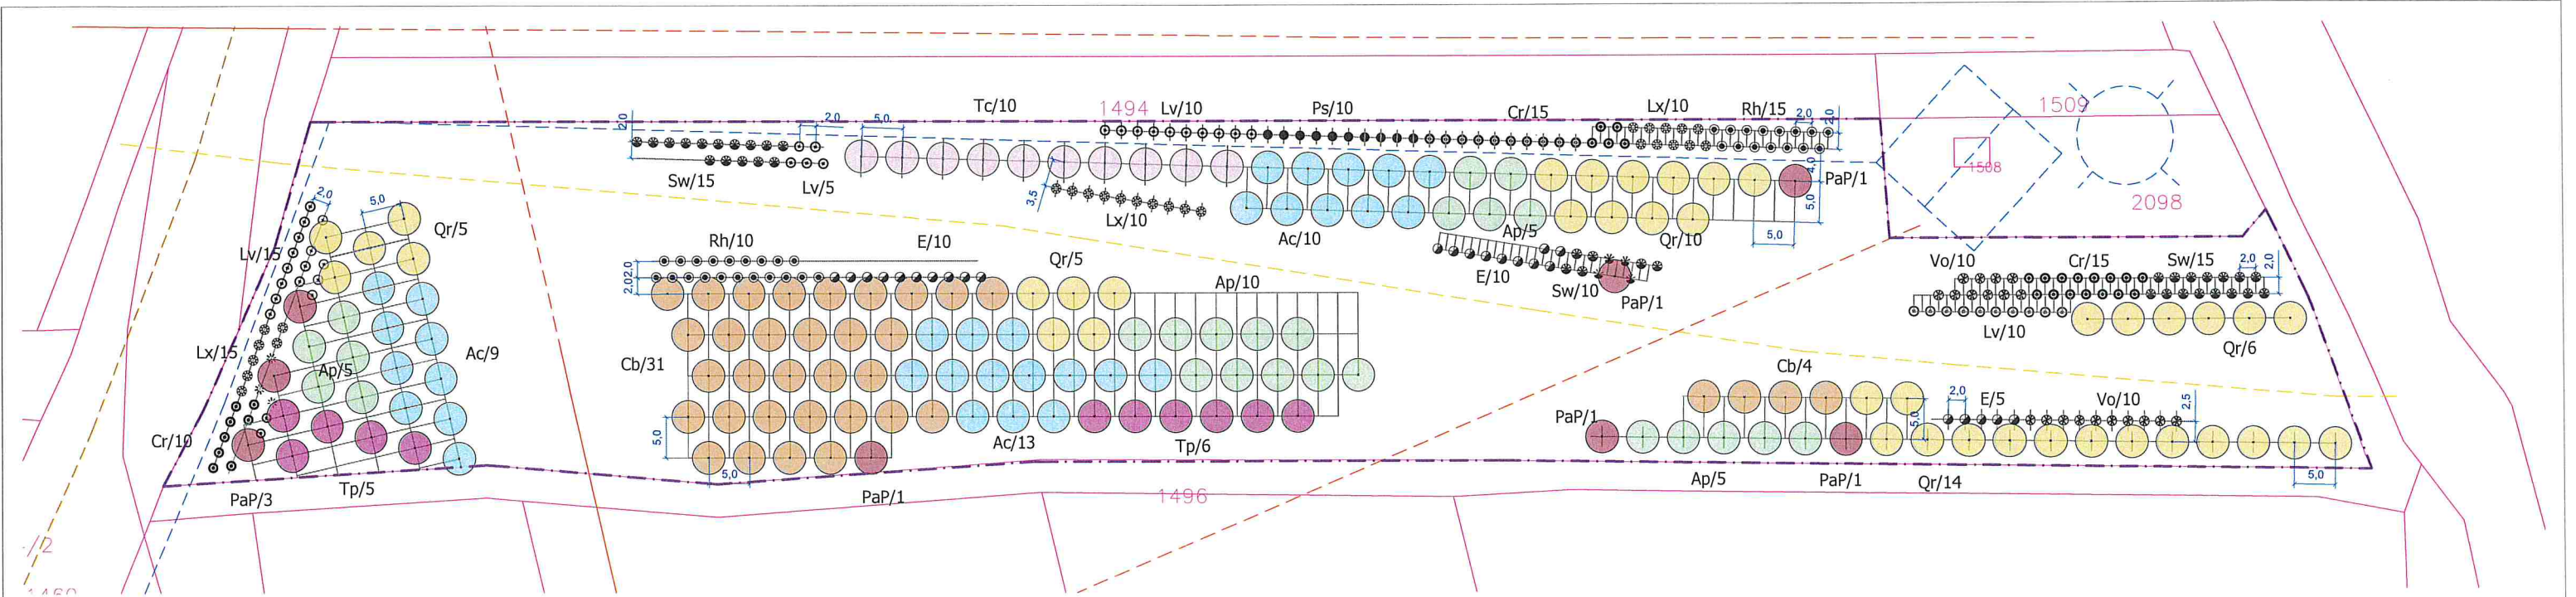

Druhov specifikace vsadeb

Stromy:	Latinsk nzev	esk nzev	Poet (ks)
Ac	<i>Acer campestre</i>	javor babyka	32
Ap	<i>Acer platanoides</i>	javor mln	25
Cb	<i>Carpinus betulus</i>	habr obecn	35
Pap	<i>Prunus avium</i> "Plena"	tee pa	8
Qr	<i>Quercus robur</i>	dub letn	40
Tc	<i>Tilia cordata</i>	lpa srdit	10
Tp	<i>Tilia platyphyllos</i>	lpa velkolist	10
CELKEM			160

Kee:	Latinsk nzev	esk nzev	Poet (ks)
Cr	<i>Crataegus laevigata</i>	hloh obecn	40
E	<i>Euonymus europaeus</i>	brlen evropsk	25
Lv	<i>Ligustrum vulgare</i>	pa zob obecn	40
Lx	<i>Lonicera xylosteum</i>	zimolez pit	35
Ps	<i>Prunus spinosa</i>	trnka obecn	10
Rh	<i>Rhamnus catharticus</i>	eetlk poistiv	25
Sw	<i>Spiraea sanguinea</i>	svda krvav	40
Vo	<i>Viburnum opulus</i>	kalina obecn	20
CELKEM			235

Legenda

Stvajc prvky

- Hranice řešenho uzem
- Tiskov rameek
- Hranice parcel KN
- Vnitn kresba KN
- 315/1 slo parcely KN
- 315/1 slo stavebn parcely KN
- Obrysy navren stavby

Stvajc veden st technick infrastruktury

- Veden vodovodu
- Veden kanalizace
- Veden plynovodu
- Veden NN
- Veden VN
- Veden veejnho osvtlen
- Selovac veden

Navren prvky

- Navren strom - VK 12-14 (druh/poet ks)
- Navren strom - odrostek (druh/poet ks)
- Navren ke (druh/poet ks)


Navren veden st technick infrastruktury

- Veden vodovodu
- Veden kanalizace
- Veden plynovodu
- Veden NN
- Veden VN
- Veden veejnho osvtlen
- Selovac veden
- Ruen veden st

Poznmka:
Ped zapoetm prac je nutno vyet vechny IS plunm sprvc st, vtn ppoek pmo na staven a provst jejich ochranu. P vekerch zemnch pracch, zejmna vkopovch je nutno chrnit je takovm zpsobem, aby nedošlo k jejich pokoen. P pracch v blzkost podzemnho veden je nutno provdt vkopy run podle poadavk sprvc inenskch st.

Souadn sstm: JTSK Vskov sstm: BpV Ktovn v metrech

Atregia	Zpracovatel: Atregia s.r.o. Vznho 10, 621 00 Brno e-mail: info@atregia.cz	Investor: SUDOP BRNO, spol. s.r.o. Kounicova 26, 602 00 Brno
HIP: Ing. Yvona Lacinov	Zpracoval: Ing. Yvona Lacinov	Zpracovatel st PD: Bc. K. Vanv, Ing. arch. M. Skorov
Nzev akce: Modernizace trati Brno – Perov, 2. stavba Blaovice – Vskov	Datum: 1/2025 Stupe: DPS Mtko: 1:500	Autorizan raztko:
st PD: Sadove upravy - k.. Holubice	slo zakzky: 129/2024 Formt: 3x44	
Nzev vkresu: Situace nvrhu vsadb	slo vkresu: E slo par:	

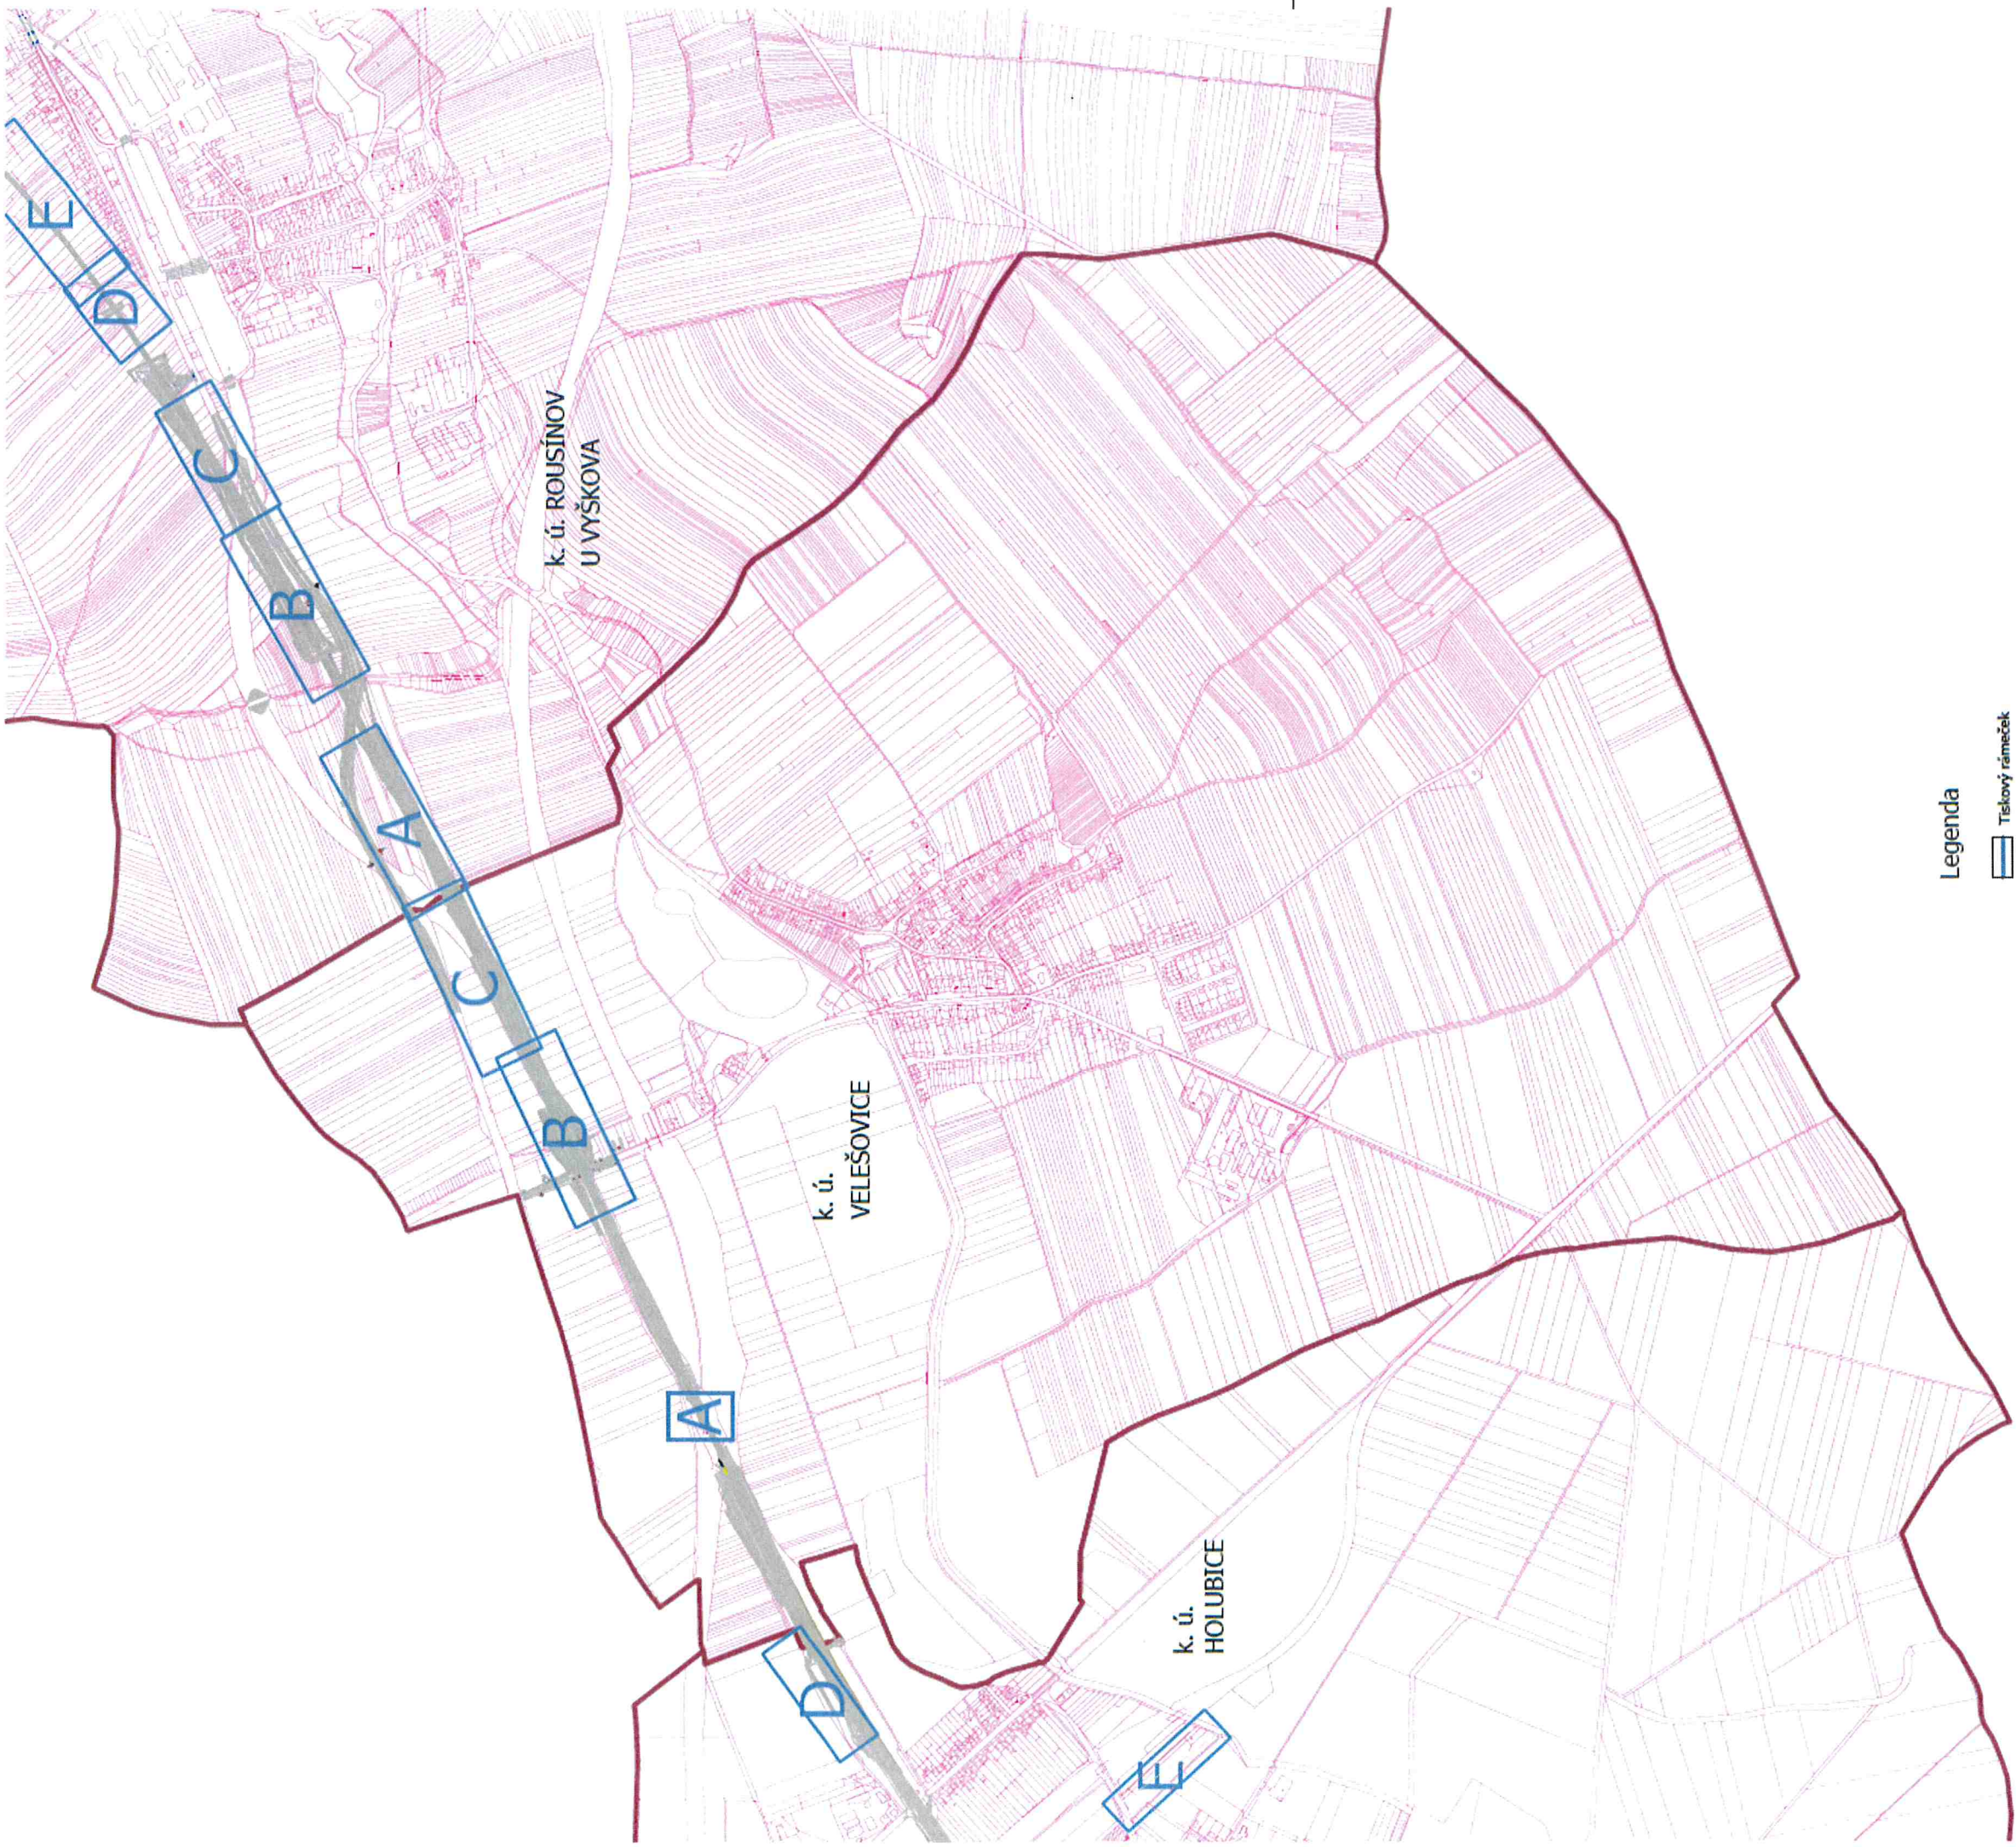

Legenda


- Tiskový rámeček
- Tiskový rámeček sousedního katastru
- Hranice k. ú.
- Hranice parcel KN
- Obnysy navržené stavby



Poznámka:
Proti zapsanému právu je nutno vyčkat účinnosti 15. září 2025, kdy bude provedena změna katastrálního území. Všechny údaje v tomto výkresu jsou pouze orientační a neplatí jako právní závazek. Všechny údaje v tomto výkresu jsou pouze orientační a neplatí jako právní závazek.

Stavba je plánována v souladu s územním plánem.

Atregia HPP: Ing. Yvona Láčková		Zpracovatel: Atregia s.r.o. Váňského 10, 621 00 Brno e-mail: info@atregia.cz		Investor: SÚOP BRNO, spol. s r.o. Kounicova 26, 602 00 Brno	
		Zpracovatel: Ing. Yvona Láčková		Zpracovatel: část PD: Ing. Karolína Vělová	
Název akce:		Modernizace trati Brno – Přerov, 2. stavba Blažovice – Vyškov		Datum: 1/2025	
Číslo PD:		Sadové úpravy - k. ú. Velešovice		Stupeň: DPS	
				Měřítko: 1:10 000	
				Číslo zakázky: 123/2024	
Název výkresu:		Přehledná situace - klad výkresů		Formát: A4	
				Číslo výkresu: 0	

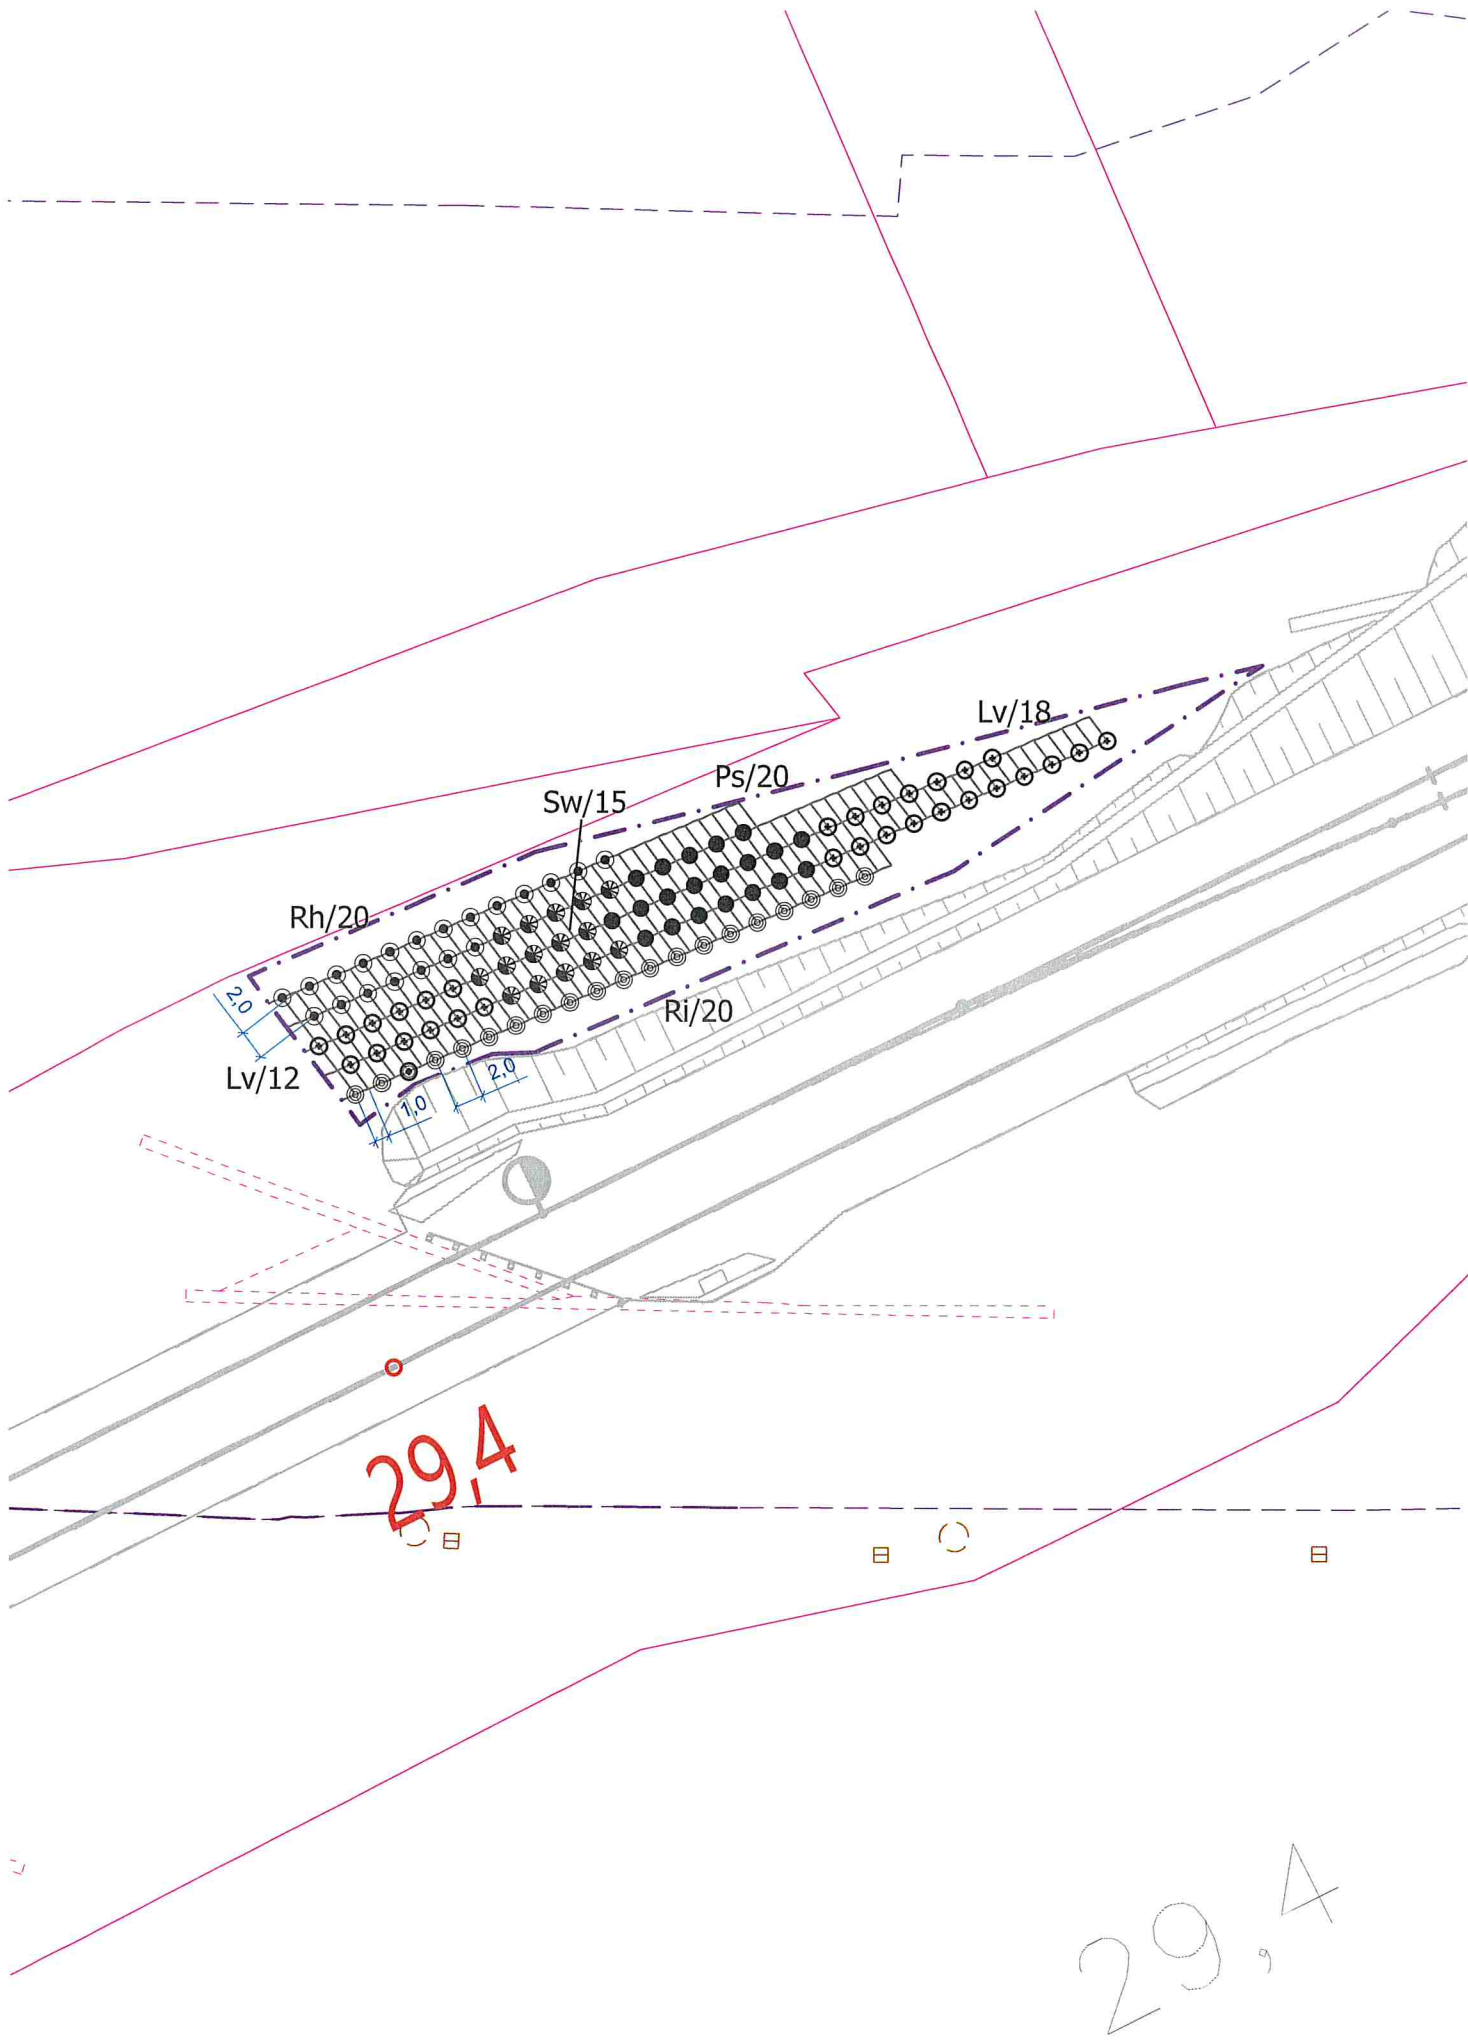

Legenda

Stávající prvky

- Hranice řešeného území
- Tiskový rámeček
- Hranice parcel KN
- Vnitřní kresba KN
- Číslo parcely KN
- Číslo stavební parcely KN
- Obrysy navržené stavby

Stávající vedení sítí technické infrastruktury

- Vedení vodovodu
- Vedení kanalizace
- Vedení plynovodu
- Vedení NN
- Vedení VN
- Vedení veřejného osvětlení
- Sdělovací vedení

Navržené prvky

- Navržený strom - VK 12-14 (druh/počet ks)
- Navržený strom - odrostek (druh/počet ks)
- Navržený keř (druh/počet ks)

Navržené vedení sítí technické infrastruktury

- Vedení vodovodu
- Vedení kanalizace
- Vedení plynovodu
- Vedení NN
- Vedení VN
- Vedení veřejného osvětlení
- Sdělovací vedení
- Rušené vedení sítí


Druhovú specifikace výsadeb
Keře:

	Latinský název	Český název	Počet (ks)
Lv	Ligustrum vulgare	ptačí zob obecný	30
Ps	Prunus spinosa	trnka obecná	20
Rh	Rhamnus catharticus	řešetlák počistivý	20
Ri	Ribes alpinum	meruzalka alpská	20
Sw	Swida sanguinea	svída krvavá	15
CELKEM			105

Poznámka:
Před započítím prací je nutno vytyčit všechny IS příslušnými správci sítí, včetně přípojek přímo na staveništi a provést jejich ochranu. Při veškerých zemních pracích, zejména výkopových je nutno chránit je takovým způsobem, aby nedošlo k jejich poškození. Při pracích v blízkosti podzemního vedení je nutno provádět výkopy ručně podle požadavků správců inženýrských sítí!

Souřadný systém: JTSK Výškový systém: Bpv Kótováno v metrech

		Zpracovatel: Atregia s.r.o. Vážného 10, 621 00 Brno e-mail: info@atregia.cz		Investor: SUDOP BRNO, spol. s.r.o. Kounicova 26, 602 00 Brno		
HIP: Ing. Yvona Lacinová		Zpracoval: Ing. Yvona Lacinová		Zpracovatel části PD: Bc. K. Vašíňová, Ing. arch. M. Sýkorová		
Název akce: Modernizace trati Brno – Přerov, 2. stavba Blažovice – Vyškov				Datum:	1/2025	Autorizační razítko:
				Stupeň:	DPS	
				Měřítko:	1:500	
Část PD: Sadové úpravy - k.ú. Velešovice				Číslo zakázky:	129/2024	
				Formát:	2xA4	
Název výkresu: Situace návrhu výsadby				Číslo výkresu:	Číslo paré:	
				A		

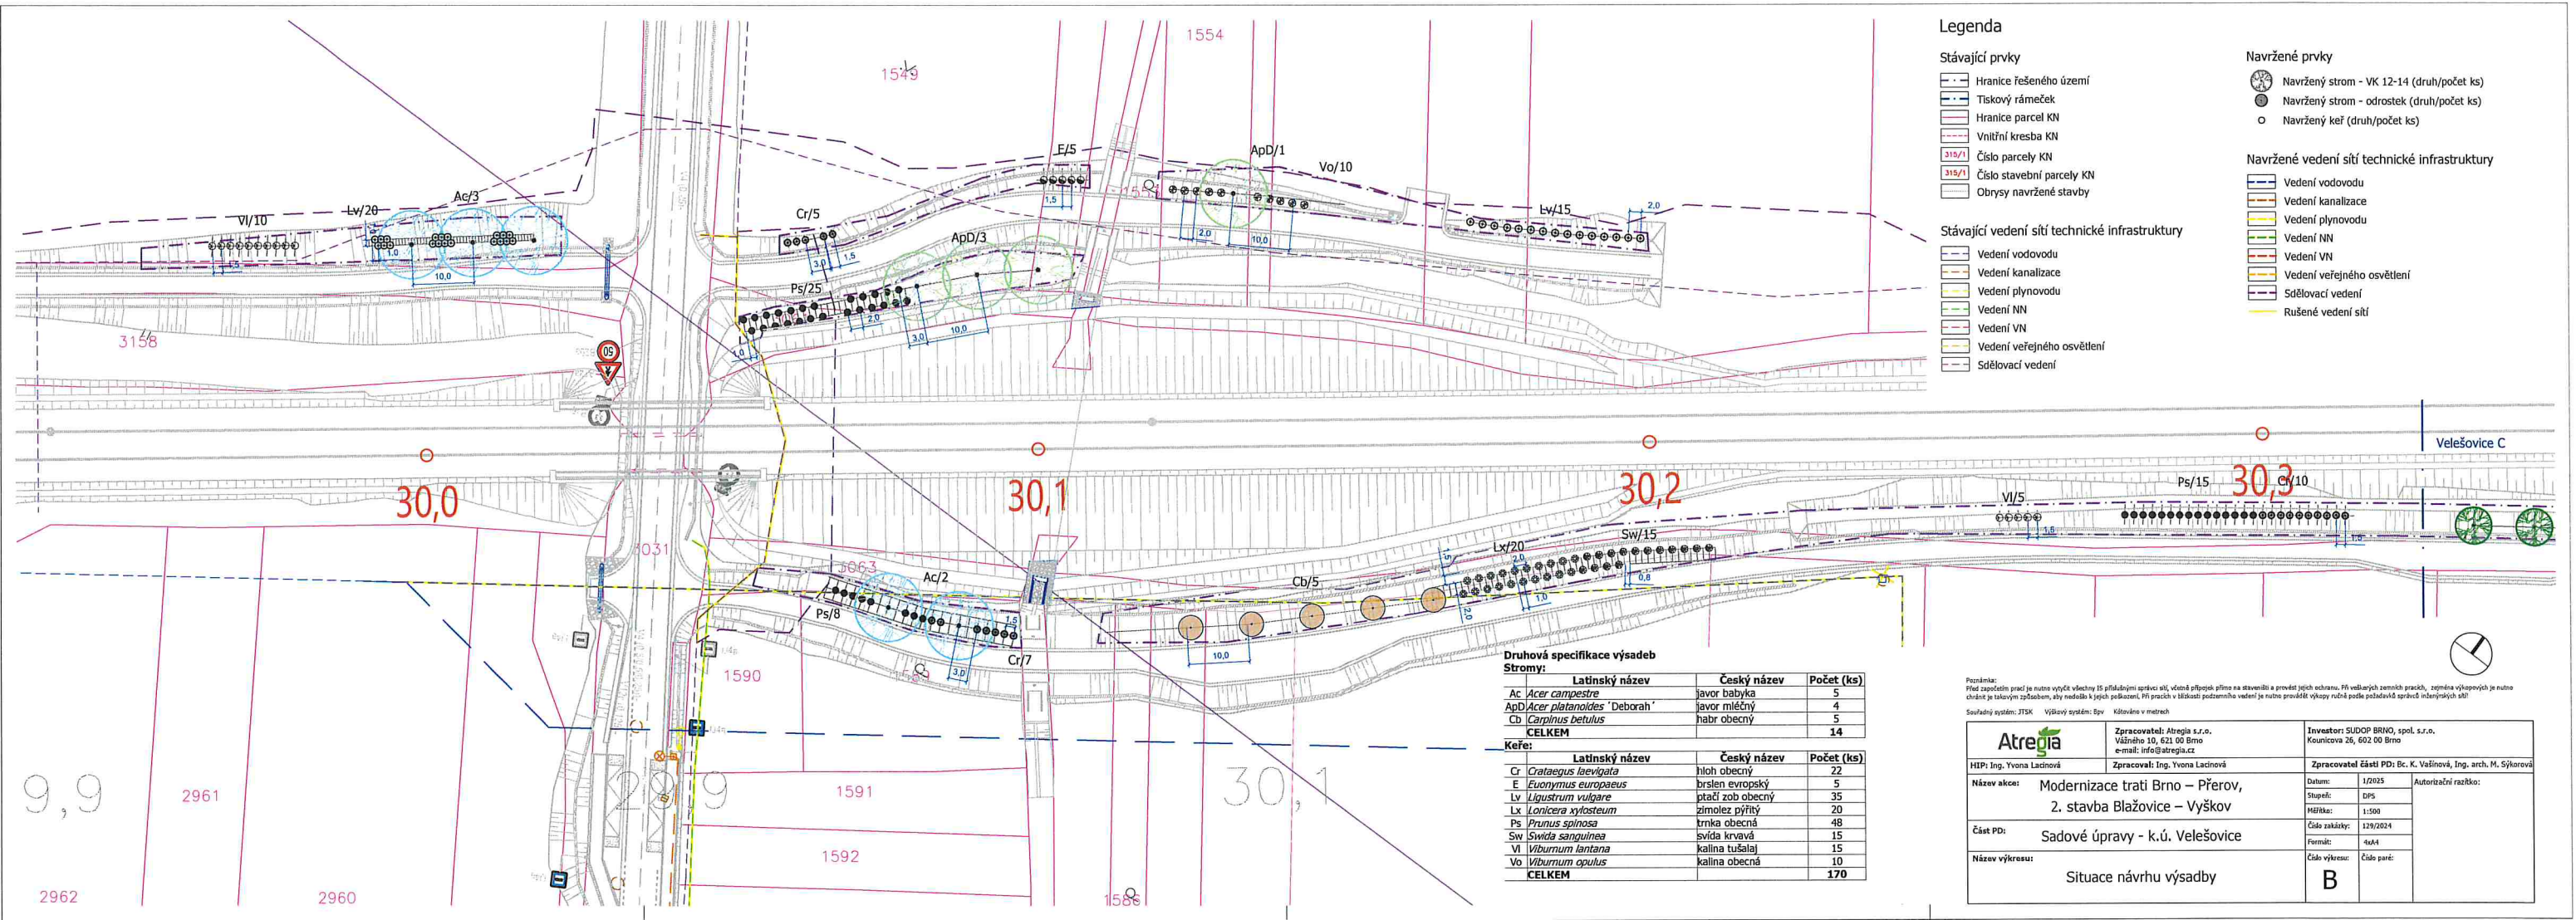

Legenda

Stávající prvky

- Hranice řešeného území
- Tiskový rámeček
- Hranice parcel KN
- Vnitřní kresba KN
- 310/1 Číslo parcely KN
- 310/1 Číslo stavební parcely KN
- Obrysy navržené stavby

Stávající vedení sítí technické infrastruktury

- Vedení vodovodu
- Vedení kanalizace
- Vedení plynovodu
- Vedení NN
- Vedení VN
- Vedení veřejného osvětlení
- Sdělovací vedení

Navržené prvky

- Navržený strom - VK 12-14 (druh/počet ks)
- Navržený strom - odrostek (druh/počet ks)
- Navržený keř (druh/počet ks)


Navržené vedení sítí technické infrastruktury

- Vedení vodovodu
- Vedení kanalizace
- Vedení plynovodu
- Vedení NN
- Vedení VN
- Vedení veřejného osvětlení
- Sdělovací vedení
- Rušené vedení sítí

Druhá specifikace výsadby

Stromy:			
	Latinský název	Český název	Počet (ks)
Ac	<i>Acer campestre</i>	javor babyka	5
ApD	<i>Acer platanoides</i> 'Deborah'	javor mléčný	4
Cb	<i>Carpinus betulus</i>	habr obecný	5
CELKEM			
Keře:			
	Latinský název	Český název	Počet (ks)
Gr	<i>Crataegus laevigata</i>	hloh obecný	22
E	<i>Euonymus europaeus</i>	brslen evropský	5
Lv	<i>Ligustrum vulgare</i>	plátek zeb obecný	35
Lx	<i>Lonicera xylosteum</i>	šimolez pýřitý	20
Ps	<i>Prunus spinosa</i>	trnka obecná	48
Sw	<i>Svidia sanguinea</i>	svída krvavá	15
Vi	<i>Viburnum lantana</i>	kalina tušalaj	15
Vo	<i>Viburnum opulus</i>	kalina obecná	10
CELKEM			

Poznámka: Před započítáním prací je nutné vyčistit všechny stávající stromy a odstranit je z území. Při výstavbě je nutné chránit stromy, které jsou v území a nejsou v území. Při výstavbě je nutné chránit stromy, které jsou v území a nejsou v území.		Investor: SUDOP BRNO, spol. s r.o. Kounicova 28, 602 00 Brno	
HlP: Ing. Yvona Ladinová		Zpracovatel: Atregia s.r.o. Václavské 10, 602 00 Brno e-mail: info@atregia.cz	
Zpracovatel: Ing. Yvona Ladinová		Zpracovatel: Ing. K. Vašíková, Ing. arch. M. Škorpová	
Název akce: Modernizace trati Brno – Přerov, 2. stavba Blažovice – Vyškov		Datum: 1/2025 Stupeň: DPS Měřítko: 1:500	
Část PD: Sadové úpravy - k.ú. Velešovice		Číslo zakázky: 129/2024 Formát: A4x4	
Název výkresu: Situace návrhu výsadby		Číslo parčí: B	

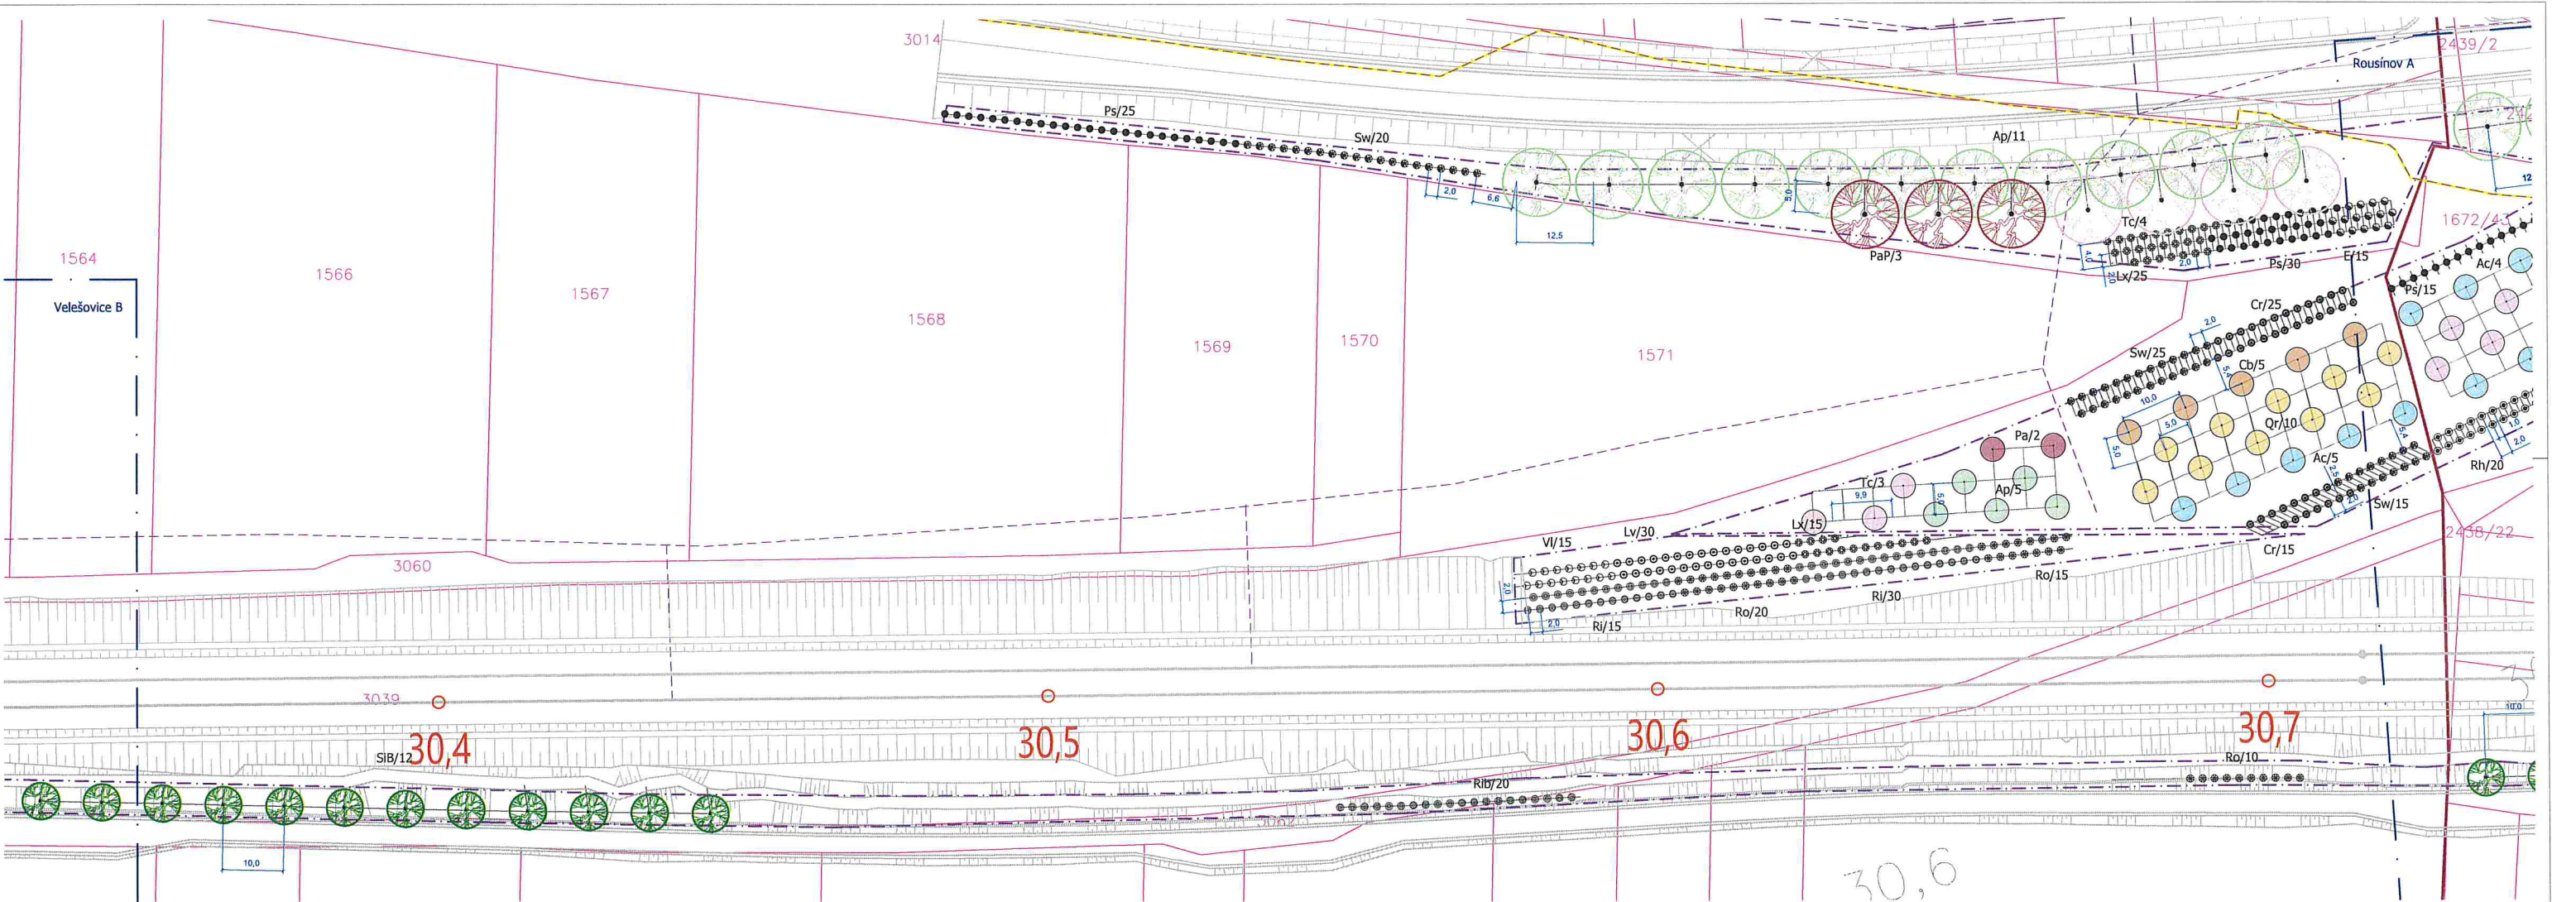

Druhová specifikace výsadeb			
Stromy:			
	Latinský název	Český název	Počet (ks)
Ac	<i>Acer campestre</i>	javor babyka	5
Ap	<i>Acer platanoides</i>	javor mléčný	17
Cb	<i>Carpinus betulus</i>	habr obecný	5
Pa	<i>Prunus avium</i>	třešeň ptačí	2
PaP	<i>Prunus avium</i> "Plena"	plnokvětý kultivar	3
Qr	<i>Quercus robur</i>	dub letní	10
SIB	<i>Sorbus intermedia</i> "Brouwers"	jeřáb prostřední	12
Tc	<i>Tilia cordata</i>	lípa srdčitá	7
CELKEM			61
	Latinský název	Český název	Počet (ks)
Cr	<i>Crataegus laevigata</i>	hloh obecný	40
E	<i>Euonymus europaeus</i>	brslen evropský	15
Lv	<i>Ligustrum vulgare</i>	ptačí zob obecný	30
Lx	<i>Lonicera xylosteum</i>	zimolez pýřitý	40
Ps	<i>Prunus spinosa</i>	trnka obecná	55
Ri	<i>Ribes alpinum</i>	meruzalka alpská	75
Ro	<i>Rosa canina</i>	růže šípková	45
Sw	<i>Spiraea sanguinea</i>	svída krvavá	60
Vi	<i>Viburnum lantana</i>	kalina tušalaj	15
CELKEM			375

Legenda

Stávající prvky

- Hranice řešeného území
- Tiskový rámeček
- Hranice k. ú.
- Hranice parcel KN
- Vnitřní kresba KN
- 319/1 Číslo parcely KN
- 318/1 Číslo stavební parcely KN
- Obrysy navržené stavby

Stávající vedení sítí technické infrastruktury

- Vedení vodovodu
- Vedení kanalizace
- Vedení plynovodu
- Vedení NN
- Vedení VN
- Vedení veřejného osvětlení
- Sdělovací vedení


Navržené prvky

- Navržený strom - VK 12-14 (druh/počet ks)
- Navržený strom - odrostek (druh/počet ks)
- Navržený keř (druh/počet ks)

Navržené vedení sítí technické infrastruktury


- Vedení vodovodu
- Vedení kanalizace
- Vedení plynovodu
- Vedení NN
- Vedení VN
- Vedení veřejného osvětlení
- Sdělovací vedení
- Rušené vedení sítí

Poznámka: Před započátím prací je nutno vyčistit všechny IS příslušnými správcovými úřady, včetně přípojek přímo na staveništi a provést jejich ochranu. Při vedeních zemních prací, zejména výkopových je nutno chránit je takovým způsobem, aby nedošlo k jejich poškození. Při pracích v blízkosti potrubního vedení je nutno provést výkopy ručně podle požadavků správců inženýrských sítí. Souladní systém: JTSK Výškový systém: BpV Kótováno v metrech		Zpracovatel: Atregia s.r.o. Vážného 10, 621 00 Brno e-mail: info@atregia.cz		Investor: SUDOP BRNO, spol. s r.o. Kounicova 26, 602 00 Brno	
HlP: Ing. Yvona Lacinová		Zpracovatel: Ing. Yvona Lacinová		Zpracovatel částí PD: Bc. K. Vašínková, Ing. arch. M. Šýkarek	
Název akce:		Modernizace trati Brno – Přerov, 2. stavba Blažovice – Vyškov		Datum: 1/2025	
Číslo PD:		Sadové úpravy - k.ú. Velešovice		Stupeň: DPS	
Název výkresu:		Situační návrh výsadby		Měřítko: 1:500	
				Číslo zakázky: 128/2024	
				Formát: A4	
				Číslo výkresu: C	
				Číslo paré:	

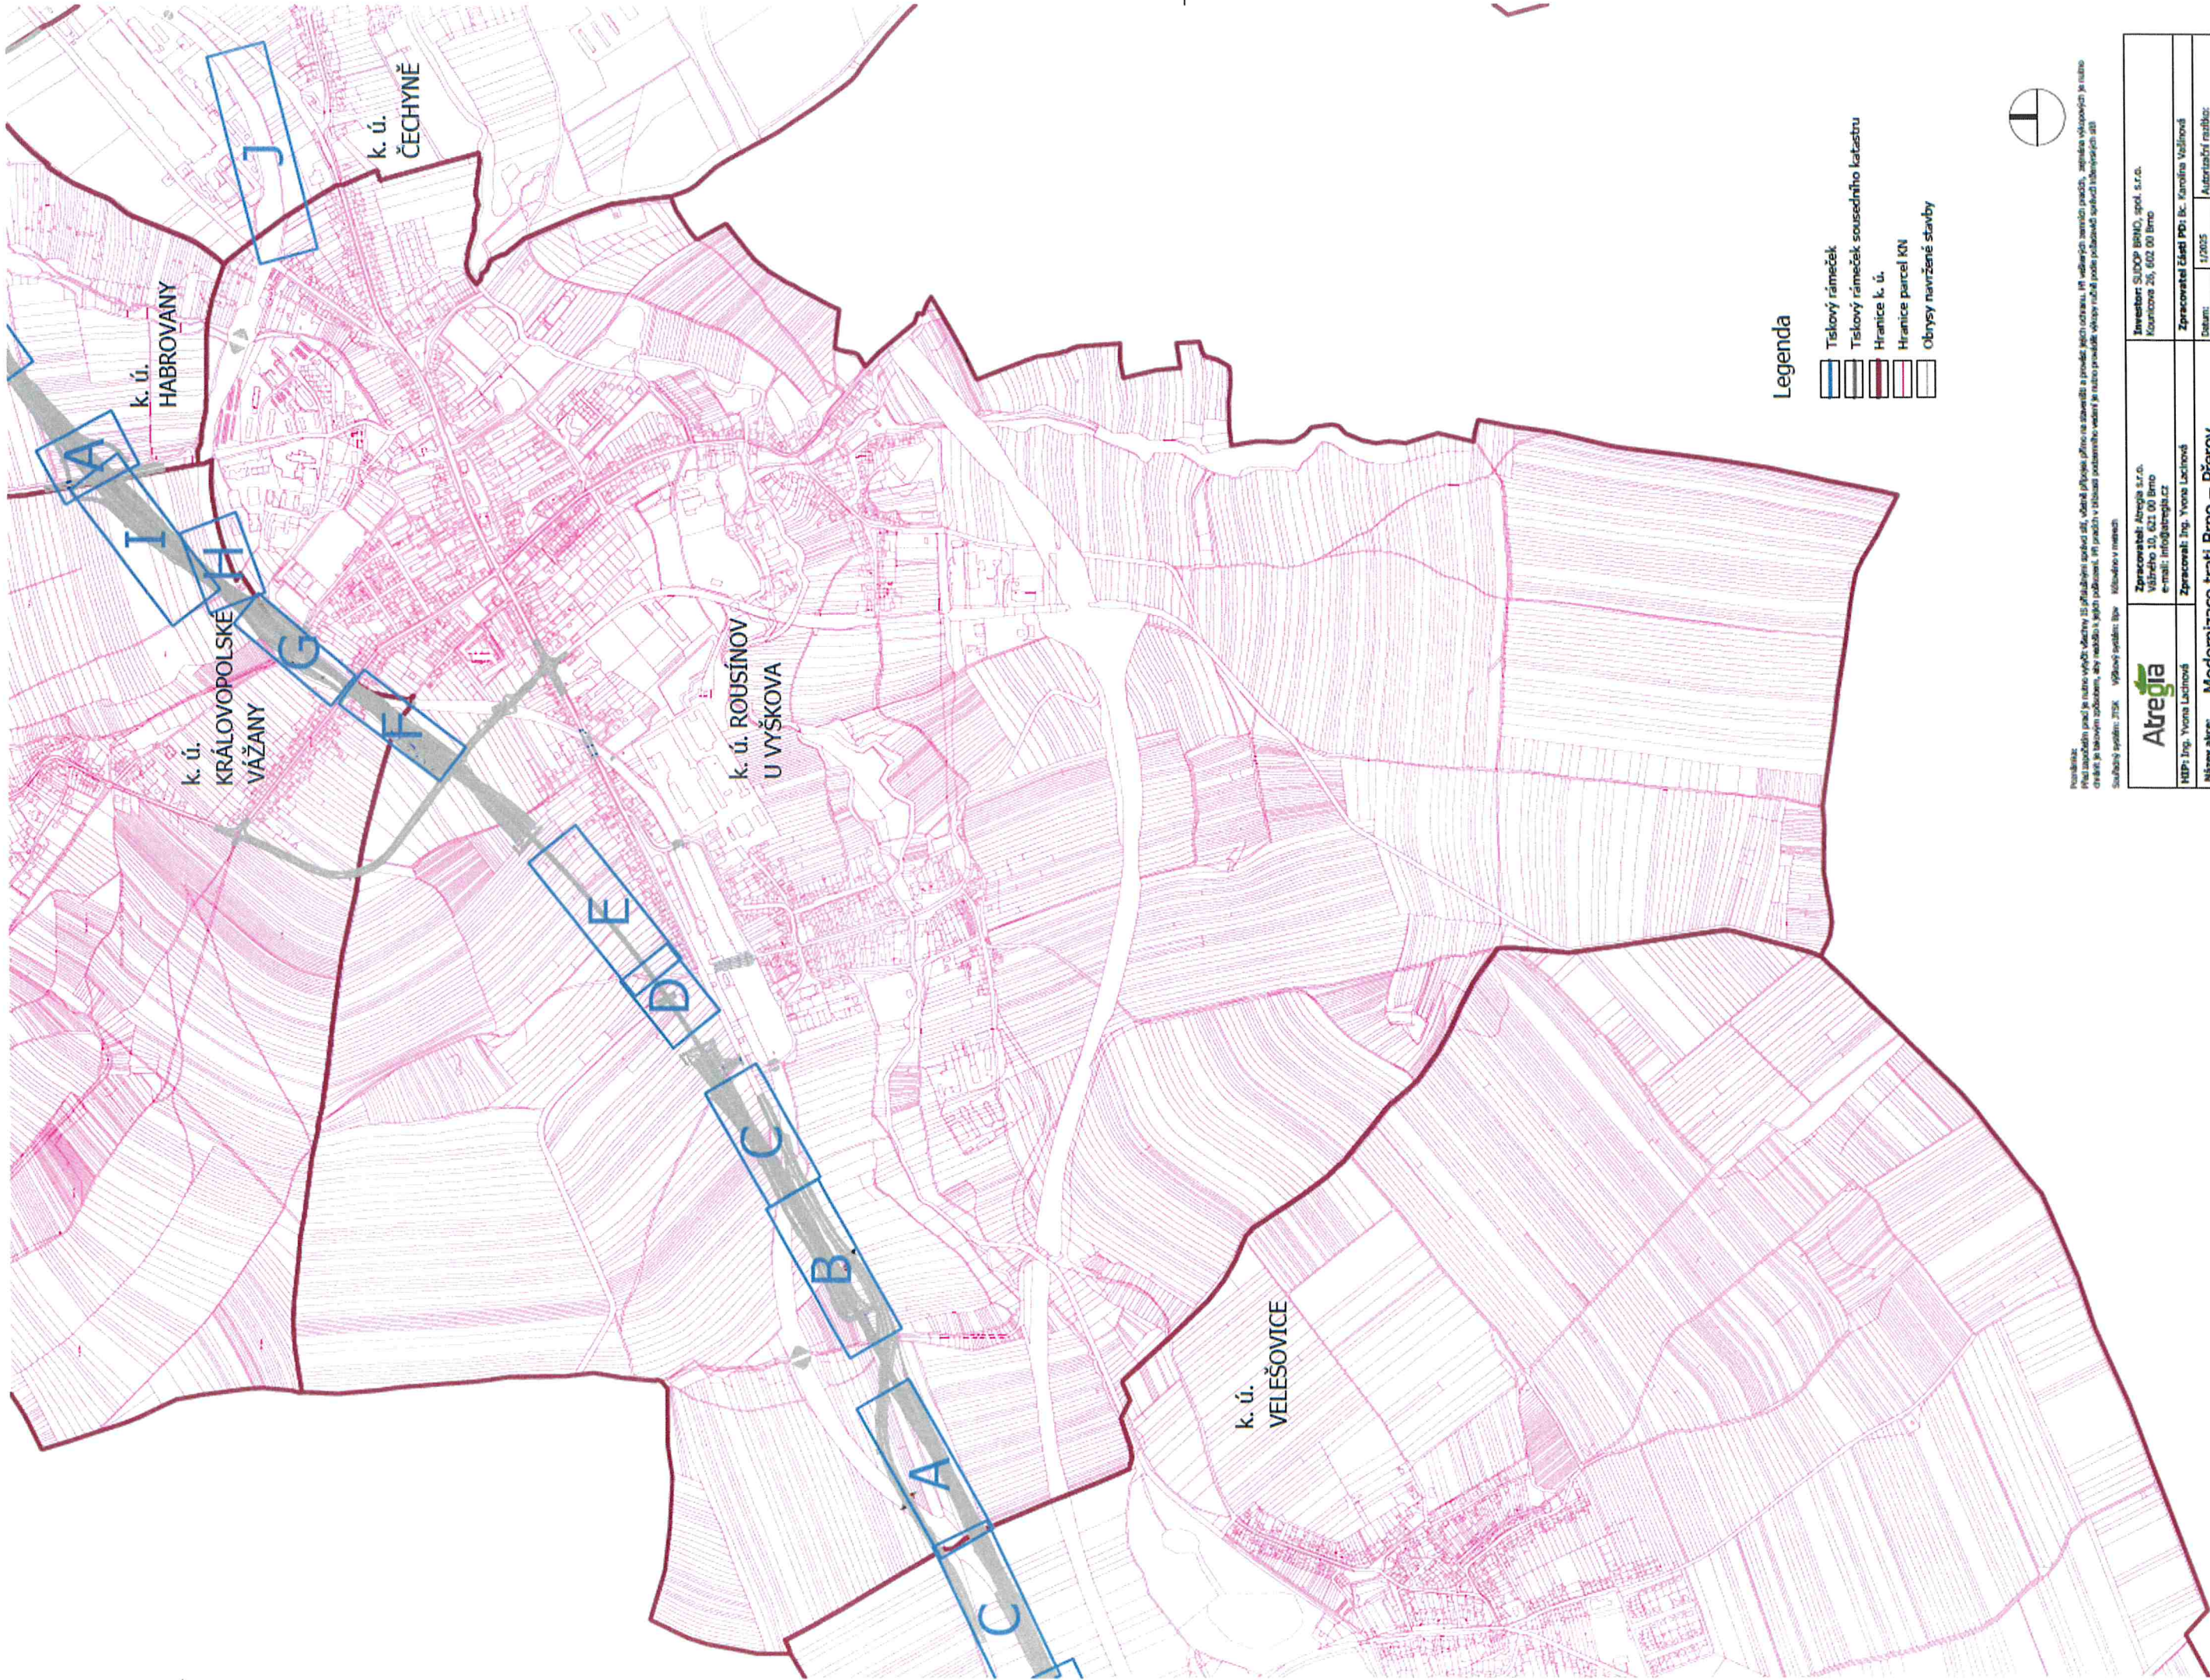

Poznámka:
Pro zpracování projektu je nutno vyčíst všechny 1:500 přílohy k projektu, včetně přílohy přílohy na stavění a provedení stavby, při užívání stavby je nutno
chránit je takovým způsobem, aby nedošlo k jejich poškození. Při práci v blízkosti podzemních vedení je nutno předat všechny údaje podle požadavků úřadu územního plánování a
Součástí projektu je: JTSK Výkresový materiál: B100 Výkres v měřítku

Atregia	Zpracovatel: Atregia s.r.o. Váňho 10, 602 00 Brno e-mail: info@atregia.cz	Investor: SÚOP BRNO, spol. s r.o. Kounova 25, 602 00 Brno
HDP: Ing. Yvona Lachnová	Zpracovatel: Ing. Yvona Lachnová	Zpracovatel: Čestí PD: Bc. Karolína Váňhová
Název akce:	Modernizace trati Brno – Přerov, 2. stavba Blažovice – Vyškov	Datum: 1/2025
Číslo PD:	Sadové úpravy - Rousínov u Vyškova	Stupeň: DPS
Název výkresu:	Přehledná situace - klad výkresů	Měřítko: 1:10 000
		Číslo základy: 129/2024
		Formát: A4
		Číslo parčí: 0

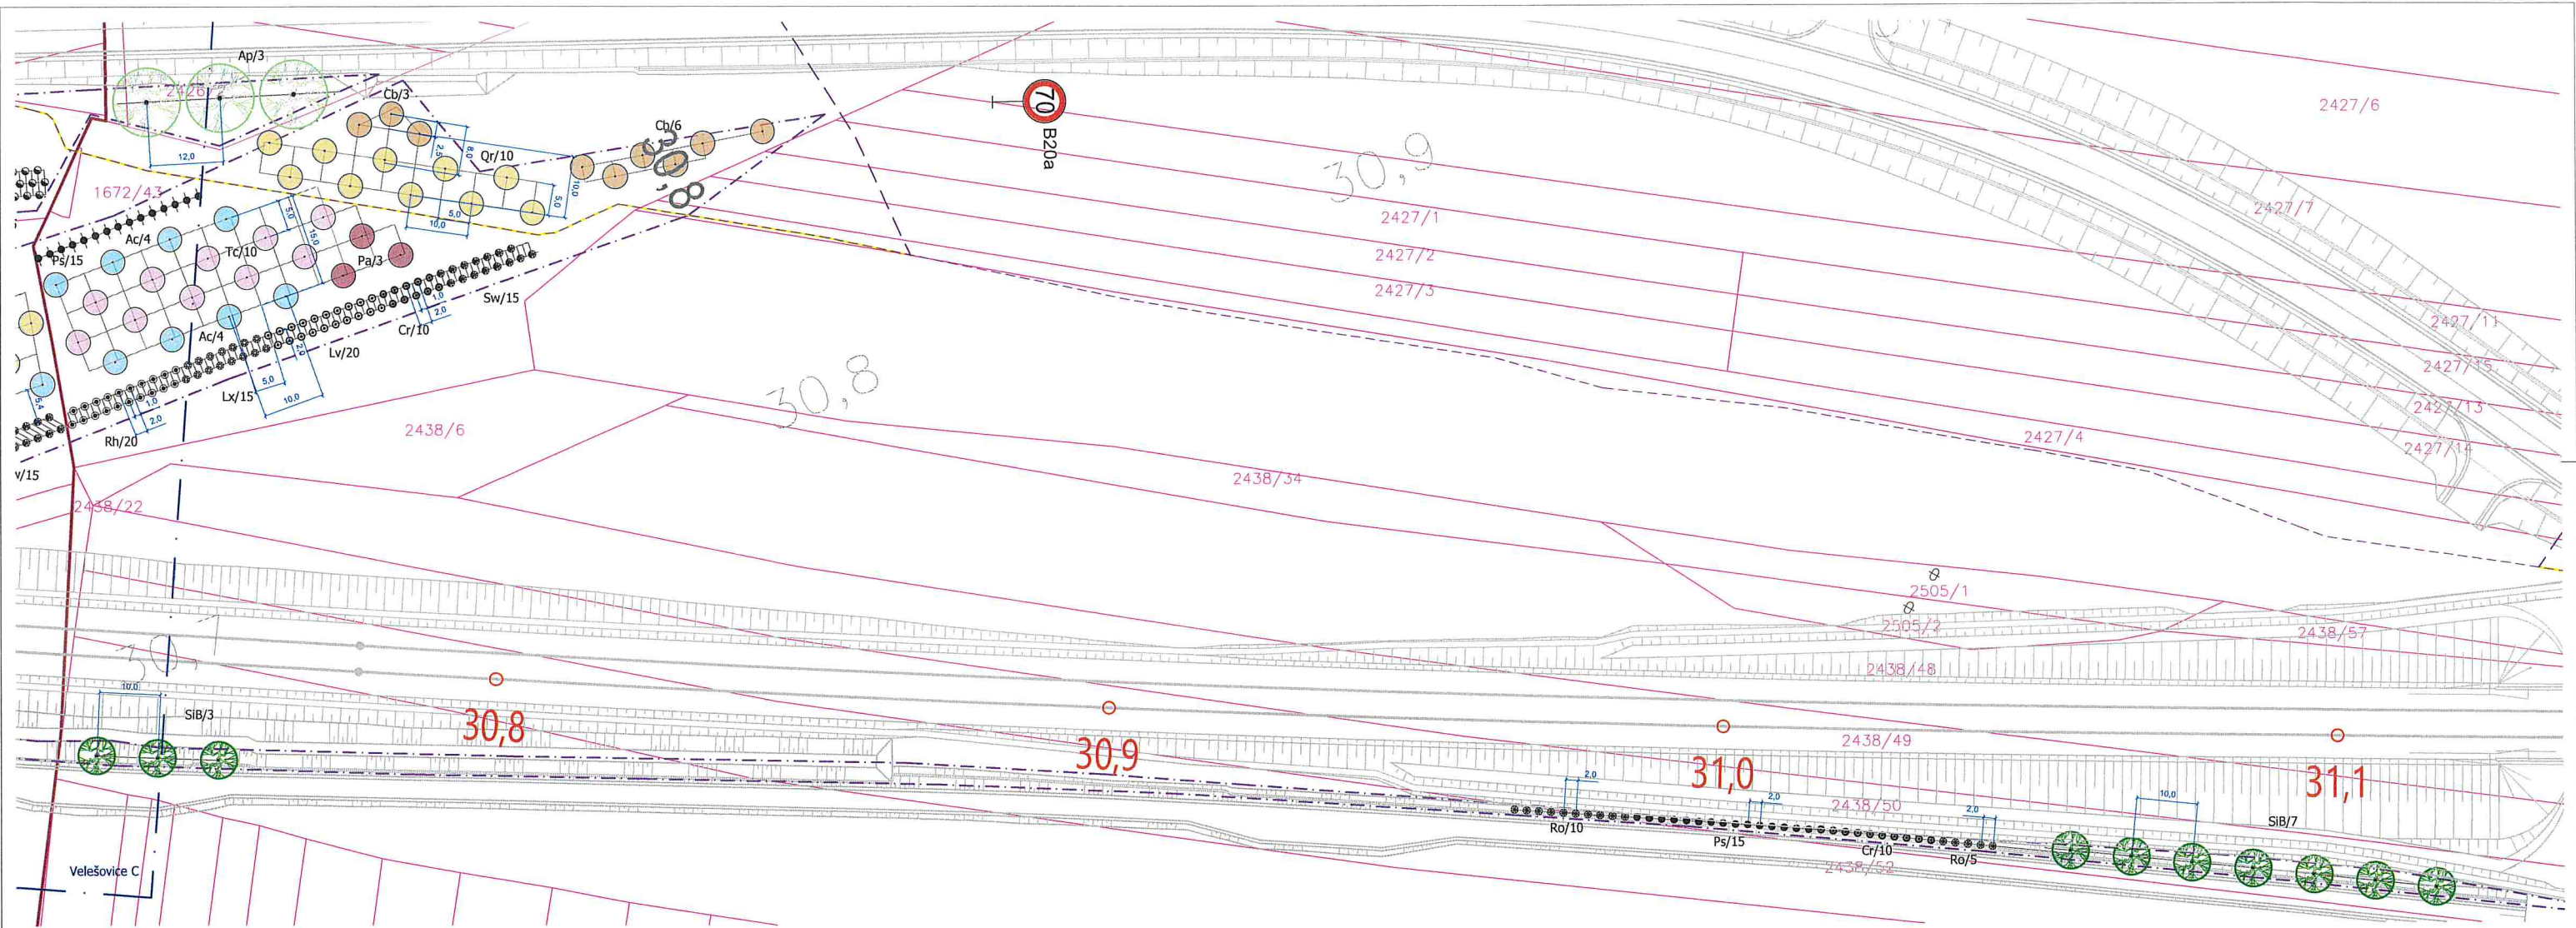

Druhová specifikace výsadeb			
Stromy:			
	Latinský název	Český název	Počet (ks)
Ac	<i>Acer campestre</i>	javor babyka	8
Ap	<i>Acer platanoides</i>	javor mléčný	3
Cb	<i>Carpinus betulus</i>	habr obecný	9
Pa	<i>Prunus avium</i>	třešeň ptačí	3
Qr	<i>Quercus robur</i>	dub letní	10
SIB	<i>Sorbus intermedia</i> "Brouwers"	jeřáb prostřední	10
Tc	<i>Tilia cordata</i>	lípa srdčitá	10
CELKEM			53
Keře:			
	Latinský název	Český název	Počet (ks)
Cr	<i>Crataegus laevigata</i>	hloh obecný	20
Lv	<i>Ligustrum vulgare</i>	ptačí zob obecný	20
Lx	<i>Lonicera xylosteum</i>	zimolez pýřitý	15
Ps	<i>Prunus spinosa</i>	trnka obecná	30
Rh	<i>Rhamnus catharticus</i>	řešetlák počistivý	20
Ro	<i>Rosa canina</i>	růže šípková	15
Sw	<i>Spiraea sanguinea</i>	svída krvavá	15
CELKEM			135

Legenda

Stávající prvky

- Hranice řešeného území
- Tiskový rámeček
- Hranice k. ú.
- Hranice parcel KN
- Vnitřní kresba KN
- 315/1 Číslo parcely KN
- 315/1 Číslo stavební parcely KN
- Obrysy navržené stavby

Stávající vedení sítí technické infrastruktury

- Vedení vodovodu
- Vedení kanalizace
- Vedení plynovodu
- Vedení NN
- Vedení VN
- Vedení veřejného osvětlení
- Sdělovací vedení

Navržené prvky

- Navržený strom - VK 12-14 (druh/počet ks)
- Navržený strom - odrostek (druh/počet ks)
- Navržený keř (druh/počet ks)

Navržené vedení sítí technické infrastruktury

- Vedení vodovodu
- Vedení kanalizace
- Vedení plynovodu
- Vedení NN
- Vedení VN
- Vedení veřejného osvětlení
- Sdělovací vedení
- Rušené vedení sítí

Poznámka: Před započátím prací je nutno vytyčit všechny 15 příslušnými správními úřady, včetně příslušných stavebních a provozních ochranných pásů. Při velkých zemních pracích, zejména výkopových je nutno chránit je takovým způsobem, aby nedošlo k jejich poškození. Při pracích v blízkosti podzemního vedení je nutno provést výkopy ručně podle požadavků správců inženýrských sítí.		Souhrdný systém: JTSK Výškový systém: BpV Kótováno v metrech	
Atregia		Investor: SUDOP BRNO, spol. s r.o. Kounicova 26, 602 00 Brno	
HlP: Ing. Yvona Lachová		Zpracovatel: Atregia s.r.o. Váňského 10, 621 00 Brno e-mail: info@atregia.cz	
Název akce: Modernizace trati Brno – Přerov, 2. stavba Blažovice – Vyškov		Zpracovatel: Ing. Yvona Lachová	
Část PD: Sadové úpravy - Rousínov u Vyškova		Datum: 1/2025	
Název výkresu: Situace návrhu výsadeb		Stupeň: DPS	
		Měřítko: 1:500	
		Číslo zakázky: 128/2024	
		Formát: Bx44	
		Číslo par: A	

Legenda

Stávající prvky

- Hranice řešeného území
- Tiskový rámeček
- Hranice parcel KN
- Vnitřní kresba KN
- Číslo parcely KN
- Číslo stavební parcely KN
- Obrysy navržené stavby

Stávající vedení sítí technické infrastruktury

- Vedení vodovodu
- Vedení kanalizace
- Vedení plynovodu
- Vedení NN
- Vedení VN
- Vedení veřejného osvětlení
- Sdělovací vedení

Navržené prvky

- Navržený strom - VK 12-14 (druh/počet ks)
- Navržený strom - odrostek (druh/počet ks)
- Navržený keř (druh/počet ks)

Navržené vedení sítí technické infrastruktury

- Vedení vodovodu
- Vedení kanalizace
- Vedení plynovodu
- Vedení NN
- Vedení VN
- Vedení veřejného osvětlení
- Sdělovací vedení
- Rušené vedení sítí

Druhá specifika výsadby


Stromy:

Latinský název	Český název	Počet (ks)
Ac	Acer campestre	10
AcE	Acer campestre "Elsrijk"	3
Ad	Acer platanoides	13
Cb	Carpinus betulus	15
PaP	Prunus avium "Plena"	5
Qr	Quercus robur	5
SIB	Sorbus intermedia "Brouwers"	3
Tc	Tilia cordata	5
TcG	Tilia cordata "Greenspire"	10
Tp	Tilia platyphyllos	6
CELKEM		75

Druhá specifika výsadby

Keře:

Latinský název	Český název	Počet (ks)
Lv	Ligustrum vulgare	20
Lx	Lonicera xylosteum	10
Ps	Prunus spinosa	20
Ri	Ribes alpinum	15
Ro	Rosa canina	10
VI	Viburnum lantana	15
CELKEM		90

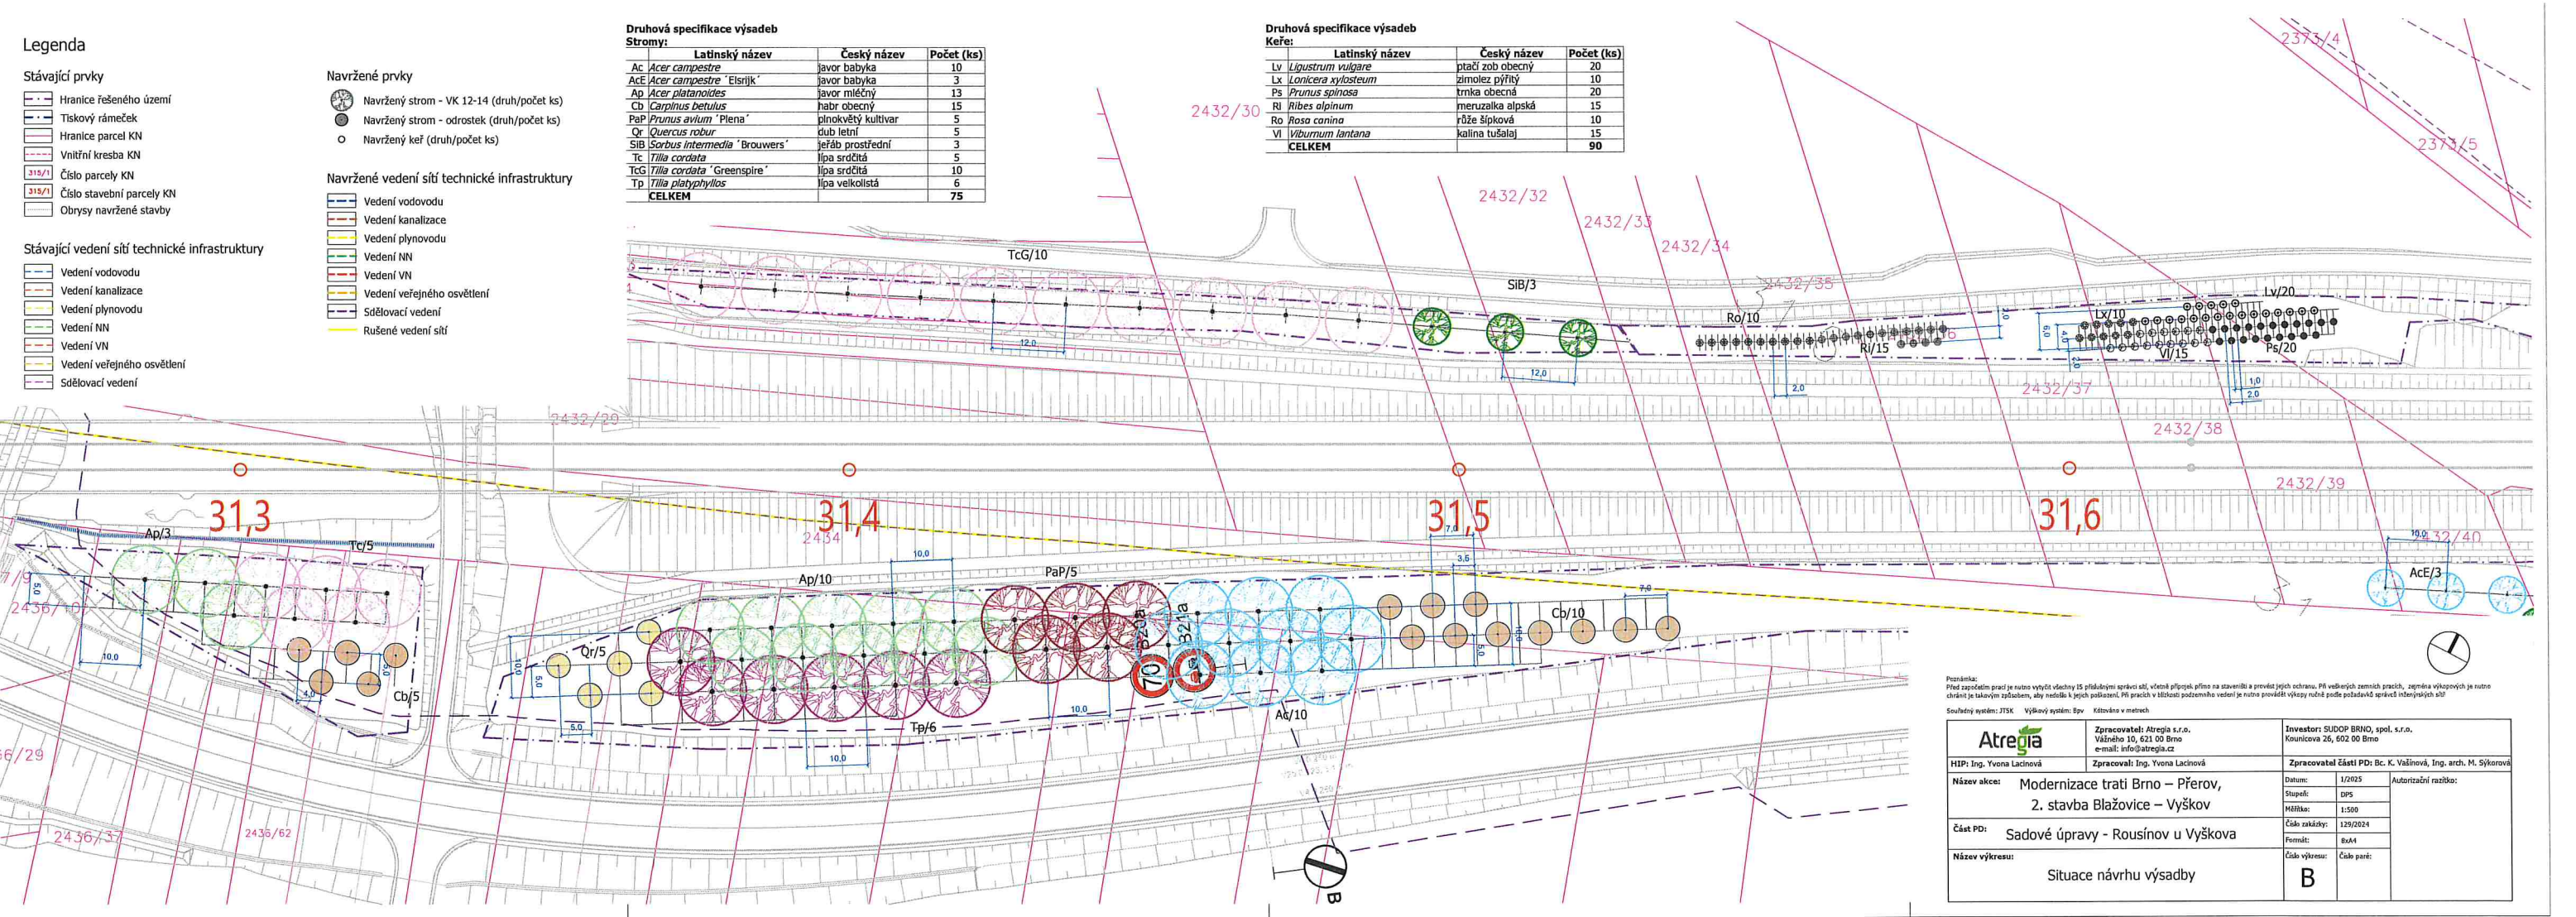

Poznámka: Plán rozestavění prahu je nutno vyřezat dleškový IS plošinovým spracováním aš, včetně přičísčování přímo na stavěššívání a provádění výškového, PŘI vlašššívání zemních pracích, zepředa výškových je nutno chránit je takovým způsobem, aby nedošlo k jakémukoli poškození. Při práci v blízkosti pozemního vedení je nutno provádět výkazy rovněž podle požadavků správních vlašššívajících síl?					
Souššlový systém: ZTŠSK		Výškový systém: Špv		Kótováni v metrech	
		Zpracovatel: Atregia s.r.o., Vlašššívěho 10, 621 00 Brno e-mail: info@atregia.cz		Investor: SUDOP BRNO, spol. s r.o., Kounicova 26, 602 00 Brno	
HlP: Ing. Yvona Lacinová		Zpracoval: Ing. Yvona Lacinová		Zpracovatel částí PD: Bc. K. Vašíňová, Ing. arch. M. Šýkorová	
Název akce:		Modernizace trati Brno – Přerov, 2. stavba Blažovice – Vyškov		Datum: 1/2025	
				Stupeň: DPS	
				Měřítko: 1:500	
Část PD:		Sadové úpravy - Rousínov u Vyškova		Číslo zakázky: 129/2024	
				Formát: BxA4	
Název výkresu:		Situace návrhu výsadby		Číslo výkresu: B	
				Číslo parčí:	




- | | |
|---|----------------------------|
|  | Vedení vodovodu |
|  | Vedení kanalizace |
|  | Vedení plynovodu |
|  | Vedení NN |
|  | Vedení VN |
|  | Vedení veřejného osvětlení |
|  | Sdělovací vedení |
|  | Rušené vedení sítí |

Poznámka:
Při započítání prací je nutno vyčíst všechny IS příslušnými správci sítí, včetně přípojek přímo na staveništi a provést jejich ochranu. Při velkých zemních pracích, zejména výkopových je nutno chránit je takovým způsobem, aby nedošlo k jejich poškození. Při pracích v blízkost podzemního vedení je nutno provádět výkopy ručně podle požadavků správců inženýrských sítí!

Souřadný systém: JTSK Výškový systém: Bpv Kótováno v metrech

 Zpracovatel: Atregia s.r.o. Váňského 10, 621 00 Brno e-mail: info@atregia.cz		Investor: SUDOP BRNO, spol. s r.o. Kounicova 65, 602 00 Brno	
HIP: Ing. Yvona Lacinová		Zpracovatel: Ing. Yvona Lacinová	
Název akce: Modernizace trati Brno – Přerov, 2. stavba Blažovice – Vyškov		Zpracovatel čísti PD: Bc. K. Vaňhová, Ing. arch. M. Škvrlejš	
Čísť PD: Sadové úpravy - Rousínov u Vyškova		Autorizační razítka:	
Název výkresu: Situace návrhu výsadby		Čísť výkresu: Čísť paré:	
		Datum: 1/2015 Stupeň: DPS Měřítko: 1:500 Čísť zakázky: 139/2014 Formát: A4x1	
		C	

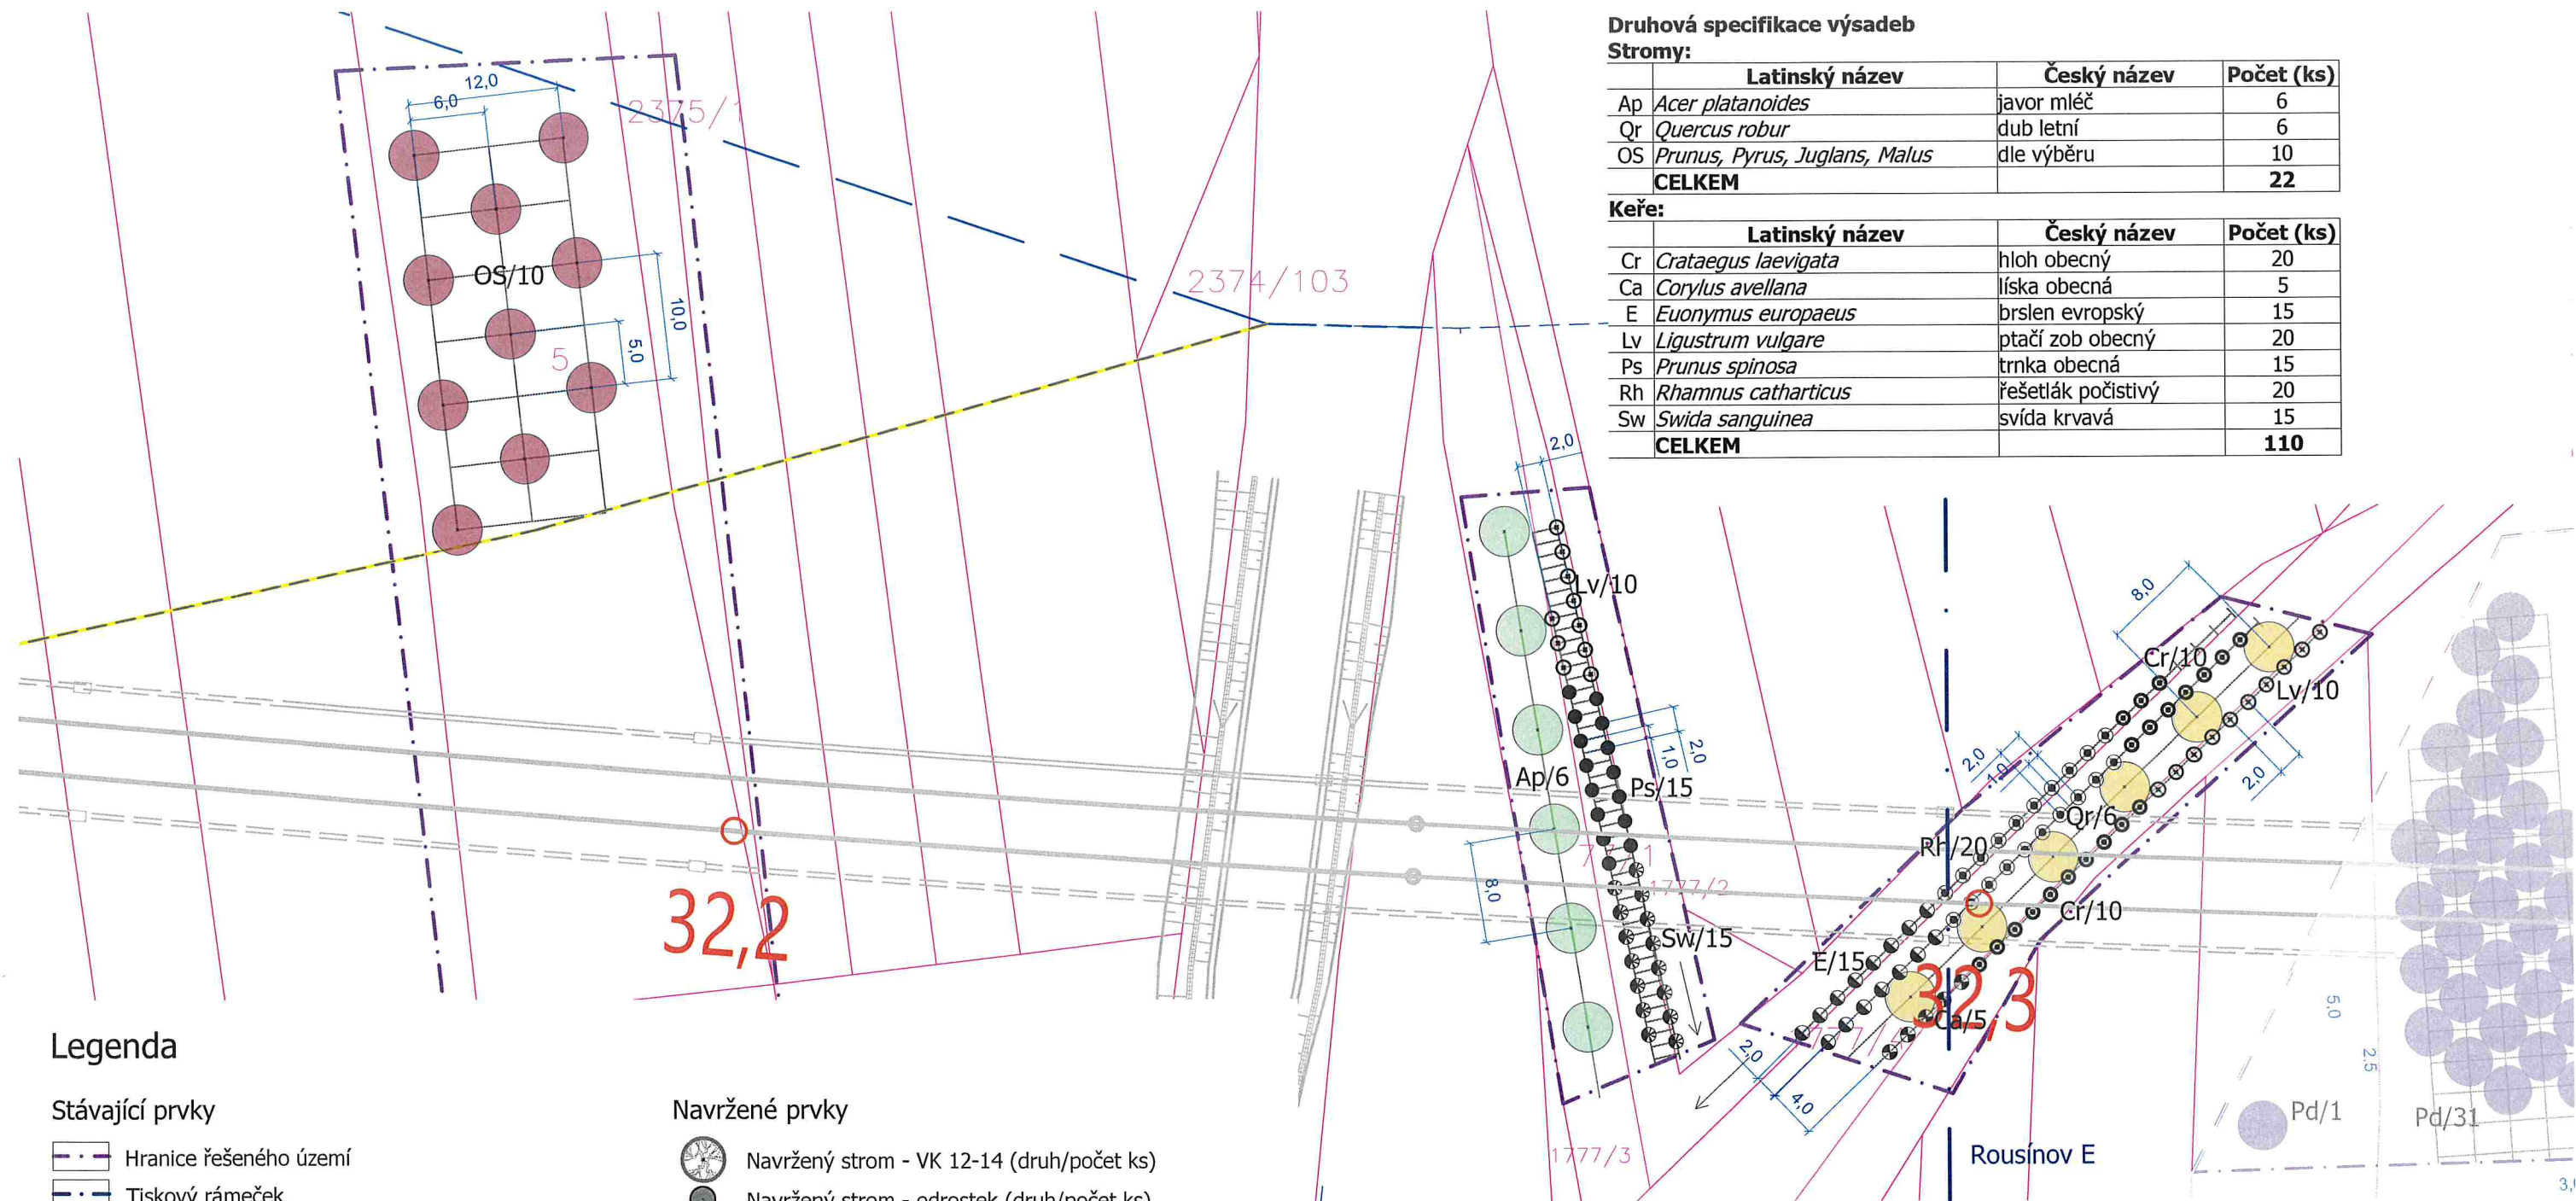

Druhová specifikace výsadeb

Stromy:			
	Latinský název	Český název	Počet (ks)
Ap	<i>Acer platanoides</i>	javor mlč	6
Qr	<i>Quercus robur</i>	dub letní	6
OS	<i>Prunus, Pyrus, Juglans, Malus</i>	dle výběru	10
CELKEM			22

Keře:			
	Latinský název	Český název	Počet (ks)
Cr	<i>Crataegus laevigata</i>	hloh obecný	20
Ca	<i>Corylus avellana</i>	líška obecná	5
E	<i>Euonymus europaeus</i>	brslen evropský	15
Lv	<i>Ligustrum vulgare</i>	ptačí zob obecný	20
Ps	<i>Prunus spinosa</i>	trnka obecná	15
Rh	<i>Rhamnus catharticus</i>	řešetlák počistivý	20
Sw	<i>Swida sanguinea</i>	svída krvavá	15
CELKEM			110

Legenda

Stávající prvky

- Hranice řešeného území
- Tiskový rámeček
- Hranice parcel KN
- Vnitřní kresba KN
- 315/1 Číslo parcely KN
- 315/1 Číslo stavební parcely KN
- Obrysy navržené stavby

Navržené prvky

- Navržený strom - VK 12-14 (druh/počet ks)
- Navržený strom - odrostek (druh/počet ks)
- Navržený keř (druh/počet ks)

Navržené vedení sítí technické infrastruktury

- Vedení vodovodu
- Vedení kanalizace
- Vedení plynovodu
- Vedení NN
- Vedení VN
- Vedení veřejného osvětlení
- Sdělovací vedení
- Rušené vedení sítí


Stávající vedení sítí technické infrastruktury


- Vedení vodovodu
- Vedení kanalizace
- Vedení plynovodu
- Vedení NN
- Vedení VN
- Vedení veřejného osvětlení
- Sdělovací vedení

Poznámka:
Před započítáním prací je nutno vytyčit všechny IS příslušnými správci sítí, včetně přípojek přímo na staveništi a provést jejich ochranu. Při veškerých zemních pracích, zejména výkopových je nutno chránit je takovým způsobem, aby nedošlo k jejich poškození. Při pracích v blízkosti podzemního vedení je nutno provádět výkopy ručně podle požadavků správců inženýrských sítí!

Souřadný systém: JTSK Výškový systém: Bpv Kótováno v metrech

Atregia		Zpracovatel: Atregia s.r.o. Vážného 10, 621 00 Brno e-mail: info@atregia.cz		Investor: SUDOP BRNO, spol. s.r.o. Kounicova 26, 602 00 Brno	
HIP: Ing. Yvona Lacinová		Zpracoval: Ing. Yvona Lacinová		Zpracovatel části PD: Bc. K. Vašíňová, Ing. arch. M. Sýkorová	
Název akce: Modernizace trati Brno – Přerov, 2. stavba Blažovice – Vyškov		Datum:		1/2025	Autorizační razítko:
		Stupeň:		DPS	
		Měřítko:		1:500	
		Číslo zakázky:		129/2024	
Část PD: Sadové úpravy - Rousínov u Vyškova		Formát:		2xA4	
		Číslo výkresu:		Číslo paré:	
Název výkresu: Situace návrhu výsadby		D			

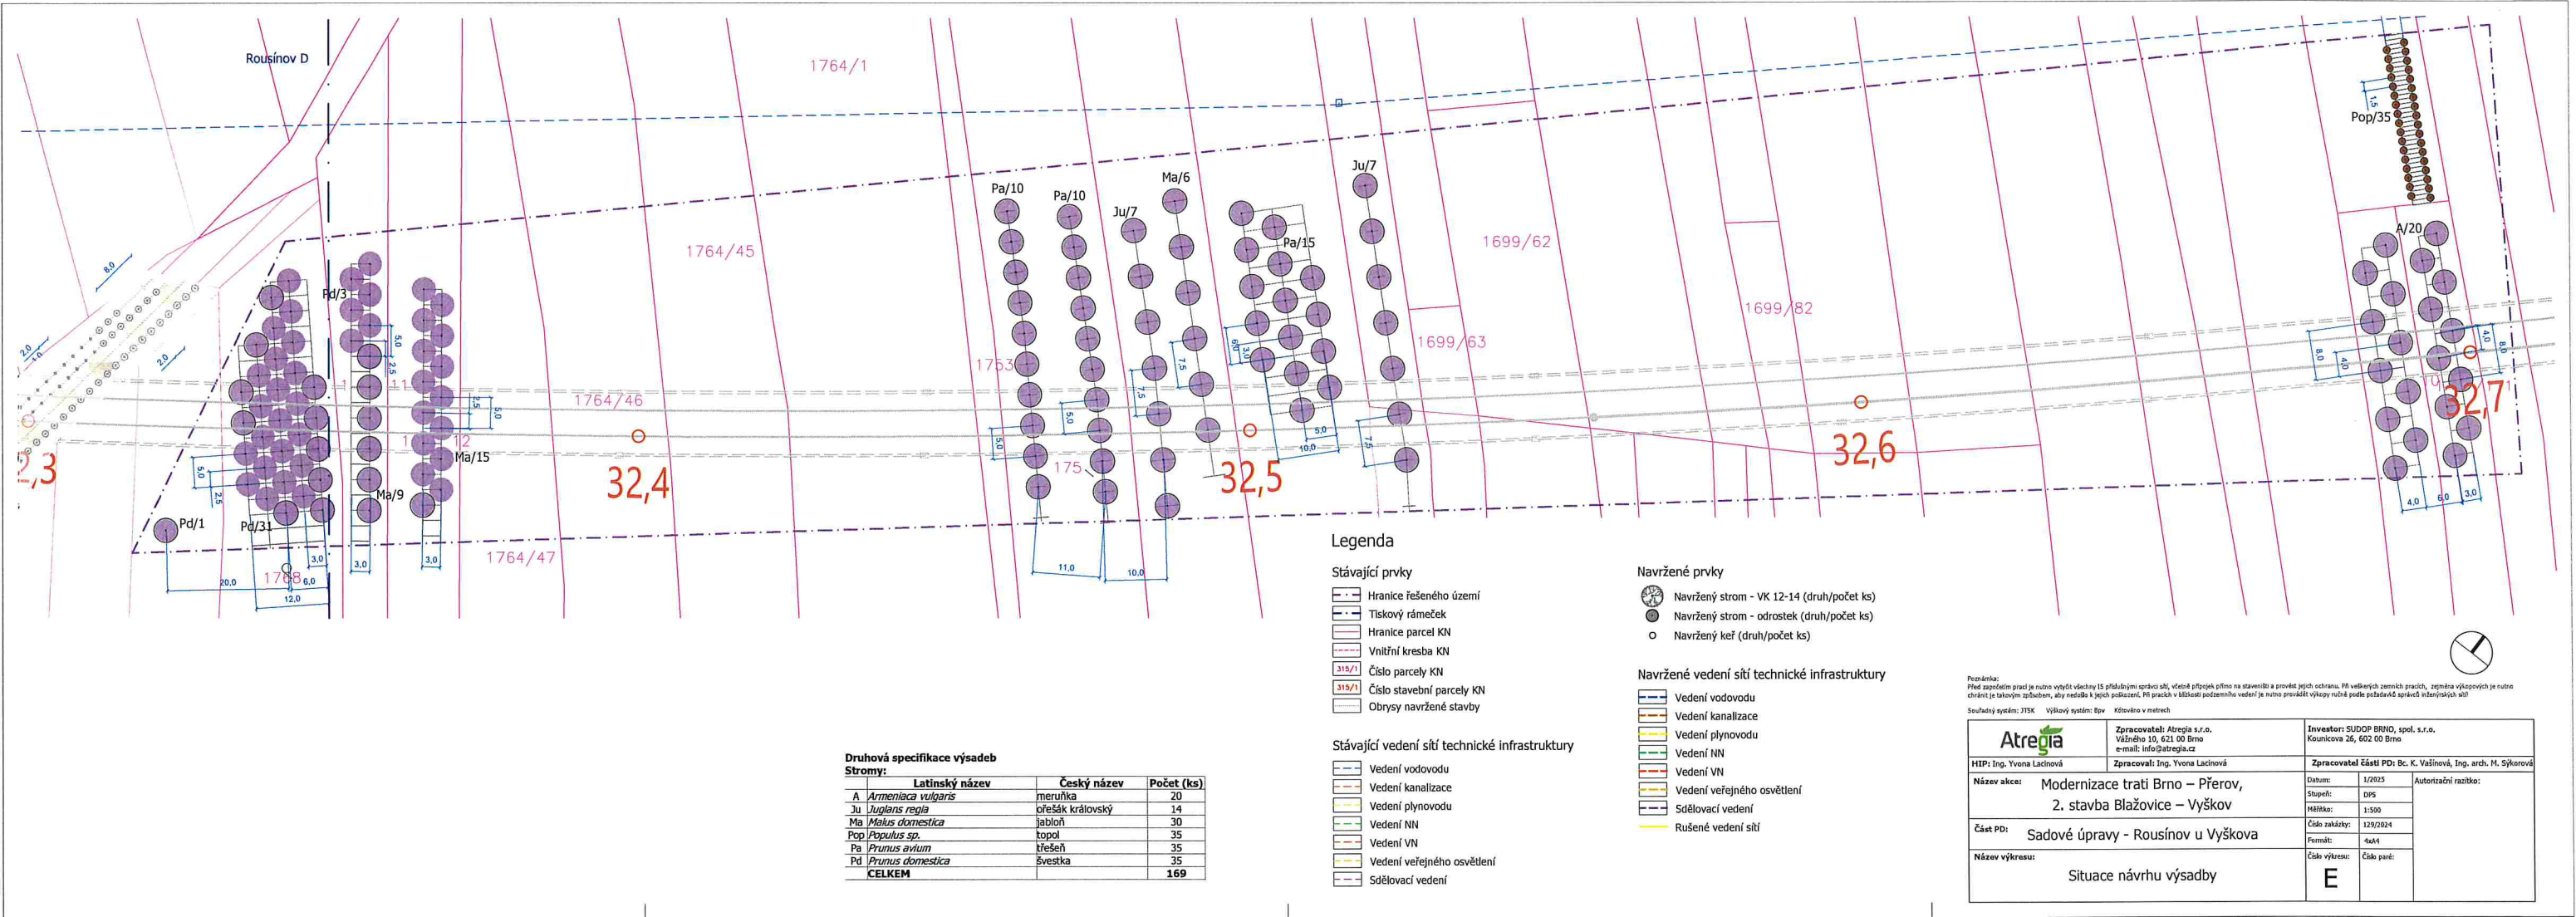

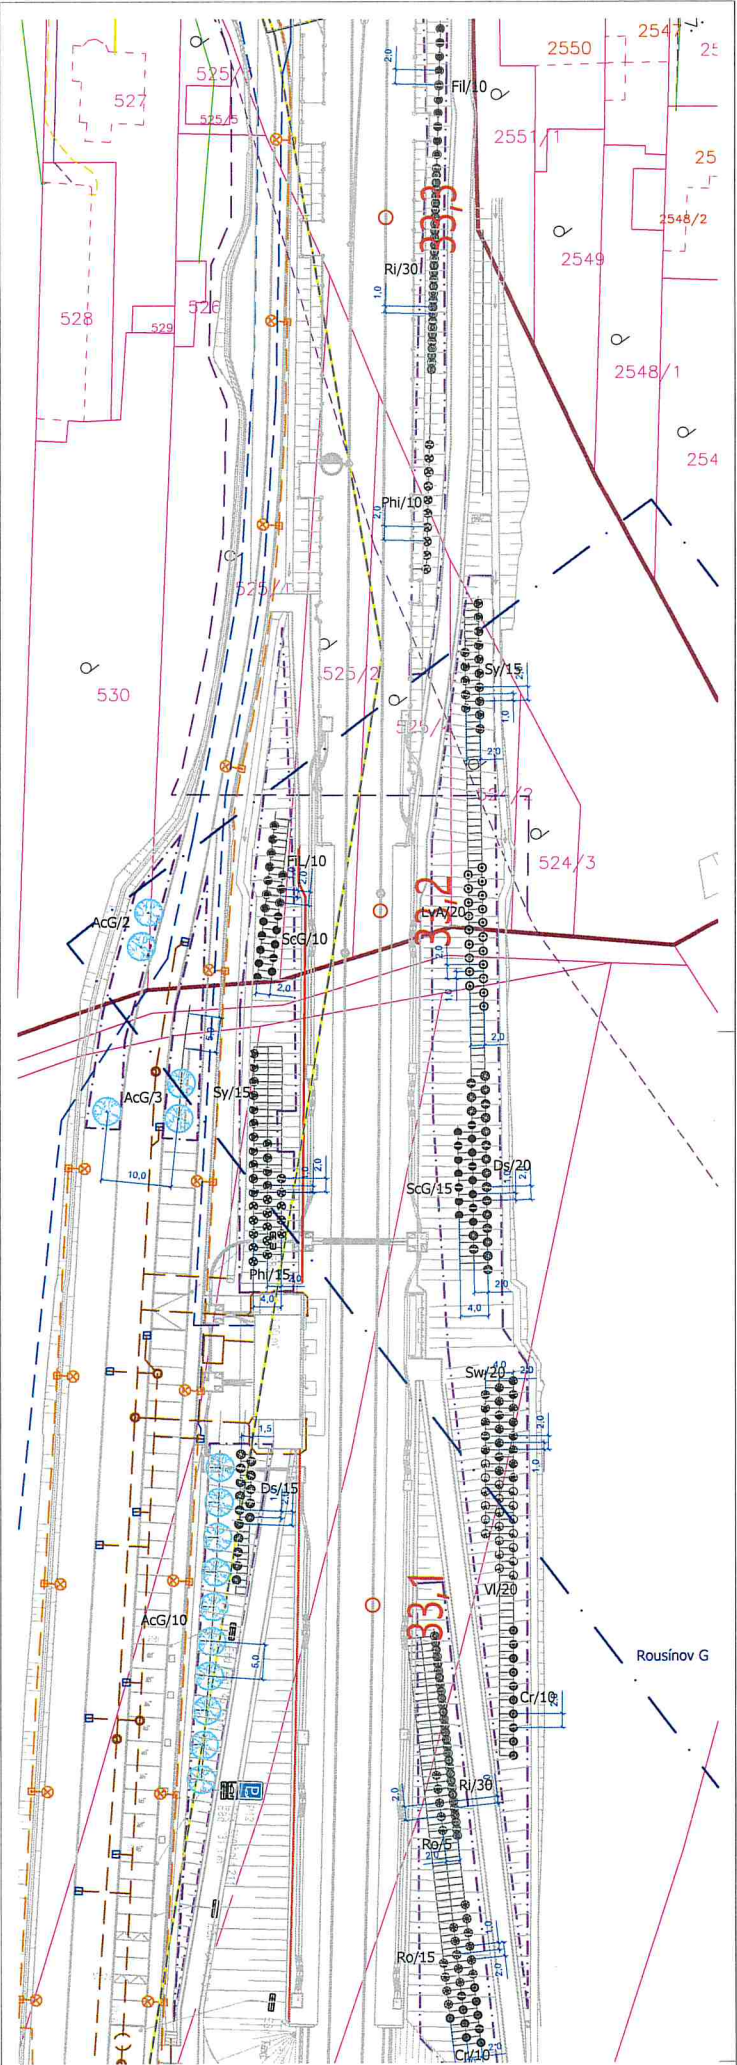

Legenda

Stávající prvky

- Hranice řešeného území
- Tiskový rámeček
- Hranice parcel KN
- Vnitřní kresba KN
- Číslo parcely KN
- Číslo stavební parcely KN
- Obrysy navržené stavby

Stávající vedení sítí technické infrastruktury

- Vedení vodovodu
- Vedení kanalizace
- Vedení plynovodu
- Vedení NN
- Vedení VN
- Vedení veřejného osvětlení
- Sdělovací vedení

Navržené prvky

- Navržený strom - VK 12-14 (druh/počet ks)
- Navržený strom - odrostek (druh/počet ks)
- Navržený keř (druh/počet ks)

Navržené vedení sítí technické infrastruktury

- Vedení vodovodu
- Vedení kanalizace
- Vedení plynovodu
- Vedení NN
- Vedení VN
- Vedení veřejného osvětlení
- Sdělovací vedení
- Rušené vedení sítí

Druhá specifikace výsadby


Stromy:	Latinský název	Český název	Počet (ks)
CELKEM	AcG <i>Acer campestre</i> "Green Column"	javor babyka	15
CELKEM			15
Keře:	Latinský název	Český název	Počet (ks)
Cr	<i>Crataegus laevigata</i>	hloh obecný	10
Ds	<i>Deutzia scabra</i> "Plena"	trojpek drsný	35
FiL	<i>Forsythia x intermedia</i> "Lynwood"	žlutice prostřední	20
LyA	<i>Ligustrum vulgare</i> "Atrovirens"	pláči zob obecný	20
Phi	<i>Philadelphus</i> "Belle Etoile"	pustoryl	25
Ri	<i>Ribes alpinum</i>	meruzaika alpská	60
Ro	<i>Rosa canina</i>	růže šípková	20
ScG	<i>Spiraea x cinerea</i> "Grefsheim"	tavolník popelavý	25
Sw	<i>Svitda sanguinea</i>	svída krvavá	20
Sy	<i>Syringa vulgaris</i>	šerák obecný	30
Vi	<i>Viburnum lantana</i>	kalina tušalaj	20
CELKEM			285

Poznámka:

Všechny výsadby jsou provedeny v souladu s předpisy a předpisy, které jsou v platnosti v době vydání tohoto projektu. Všechny výsadby jsou provedeny v souladu s předpisy a předpisy, které jsou v platnosti v době vydání tohoto projektu.

Souhrnný výčet: 215 ks Výsadby: 215 ks Kůlování: v metrech

Atregia	Zpracovatel: Atrégia s.r.o. Váňského 10, 621 00 Brno e-mail: info@atregia.cz	Investor: SUDOP BRNO, spol. s r.o. Kounicova 26, 602 00 Brno
HZP: Ing. Yvona Lastovská	Zpracovatel: Ing. Yvona Lastovská	Zpracovatel částí PD: Bc. K. Vašínek, Ing. arch. M. Škorpová
Název akce: Modernizace trati Brno – Přerov, 2. stavba Blažovice – Vyškov	Datum: 1/2025 Stupeň: DPS Měřítko: 1:500 Číslo zakázky: 129/2024 Formát: A3/M Číslo výkresu: Číslo paré:	Autorizační razítka:
Část PD: Sadové úpravy - Rousínov u Vyškova		
Název výkresu: Situace návrhu výsadby	F	

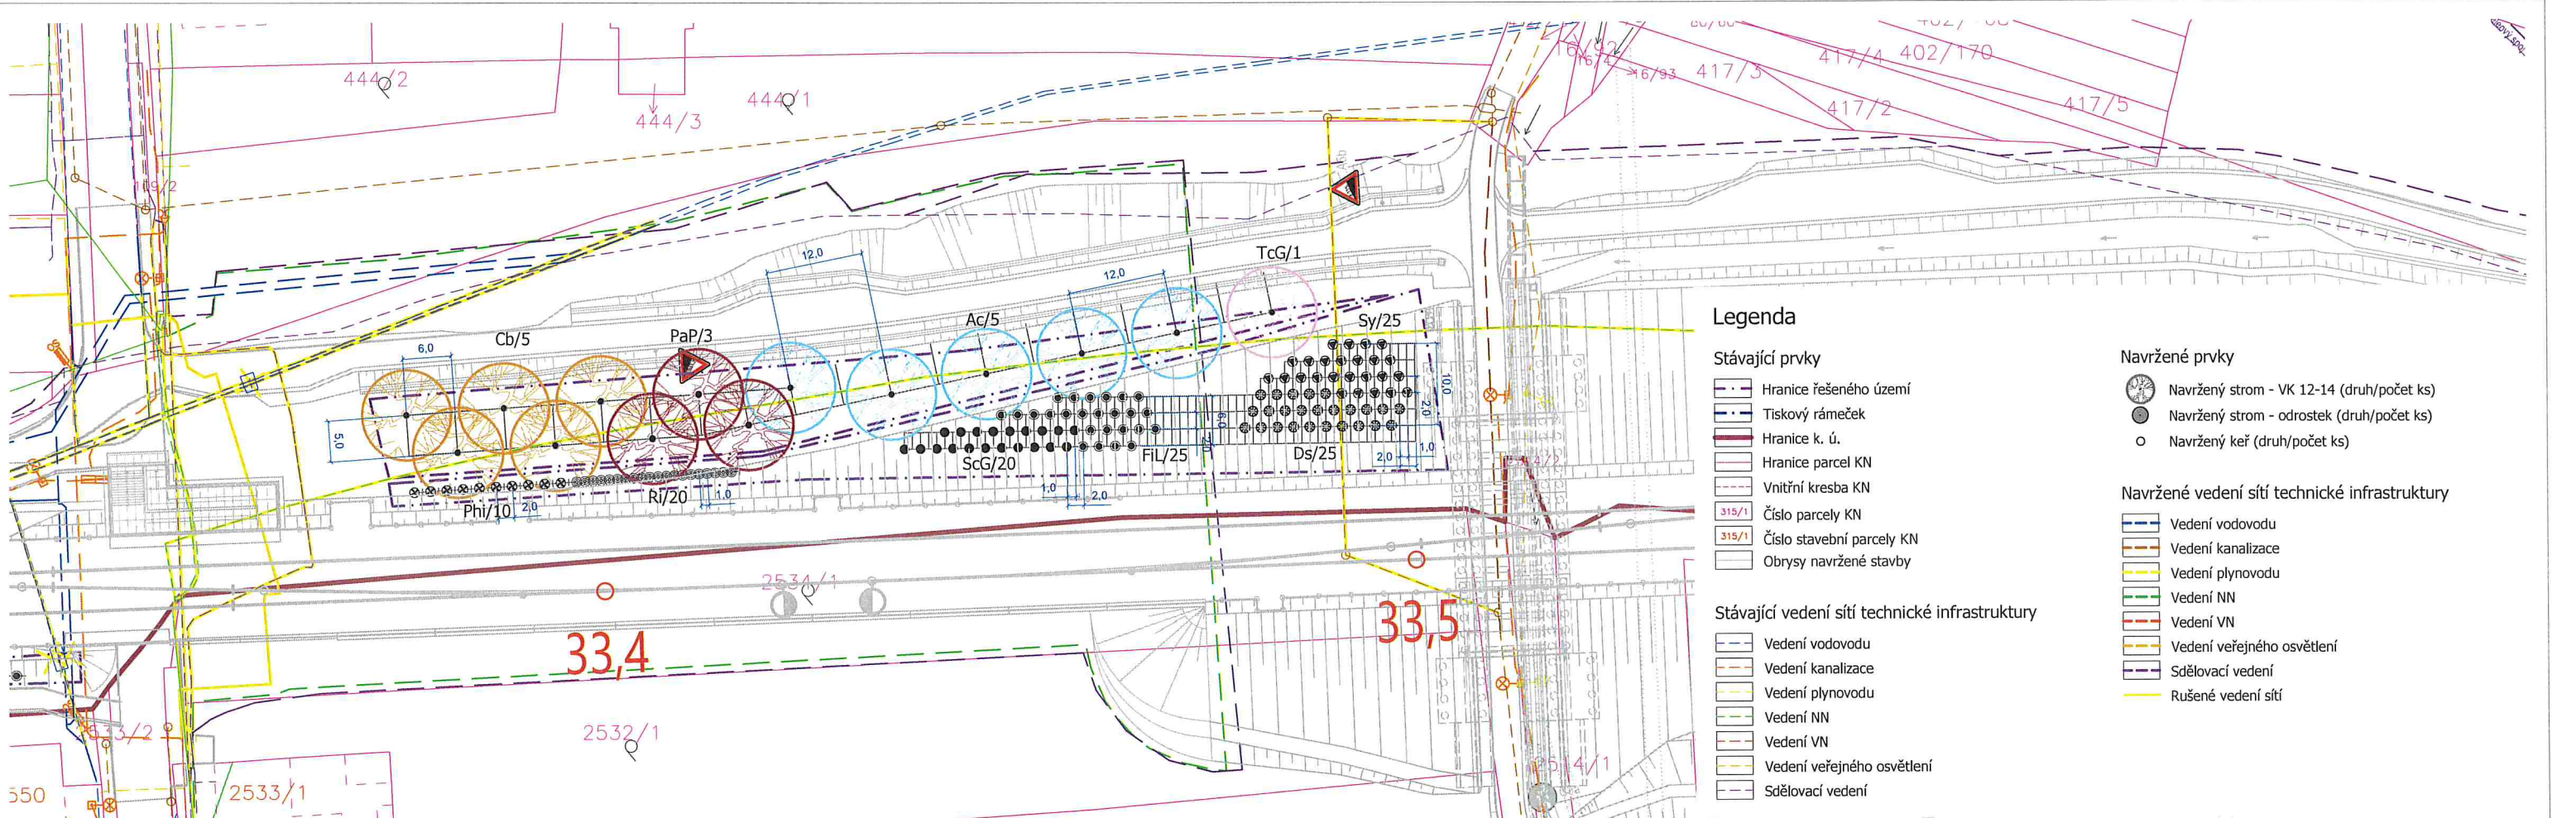

Legenda

Stávající prvky

- Hranice řešeného území
- Tiskový rámeček
- Hranice k. ú.
- Hranice parcel KN
- Vnitřní kresba KN
- Číslo parcely KN
- Číslo stavební parcely KN
- Obrysy navržené stavby

Stávající vedení sítí technické infrastruktury

- Vedení vodovodu
- Vedení kanalizace
- Vedení plynovodu
- Vedení NN
- Vedení VN
- Vedení veřejného osvětlení
- Sdělovací vedení

Navržené prvky

- Navržený strom - VK 12-14 (druh/počet ks)
- Navržený strom - odrostek (druh/počet ks)
- Navržený keř (druh/počet ks)


Navržené vedení sítí technické infrastruktury

- Vedení vodovodu
- Vedení kanalizace
- Vedení plynovodu
- Vedení NN
- Vedení VN
- Vedení veřejného osvětlení
- Sdělovací vedení
- Rušené vedení sítí

Druhovú specifikace výsadeb

Stromy:			
	Latinský název	Český název	Počet (ks)
Ac	<i>Acer campestre</i>	javor babyka	5
Cb	<i>Carpinus betulus</i>	habr obecný	5
PaP	<i>Prunus avium</i> 'Plena'	plnokvětý kultivar	3
TcG	<i>Tilia cordata</i> 'Greenspire'	lípa srdčitá	1
CELKEM			14
Keře:			
	Latinský název	Český název	Počet (ks)
Ds	<i>Deutzia scabra</i> 'Plena'	trojpek drsný	25
FIL	<i>Forsythia x intermedia</i> 'Lynwood'	zlatice prostřední	25
Phi	<i>Philadelphus</i> 'Belle Etoile'	pustoryl	10
Ri	<i>Ribes alpinum</i>	meruzalka alpská	20
ScG	<i>Spiraea x cinerea</i> 'Grefsheim'	tavolník popelavý	20
Sy	<i>Syringa vulgaris</i>	šeřík obecný	25
CELKEM			125

<

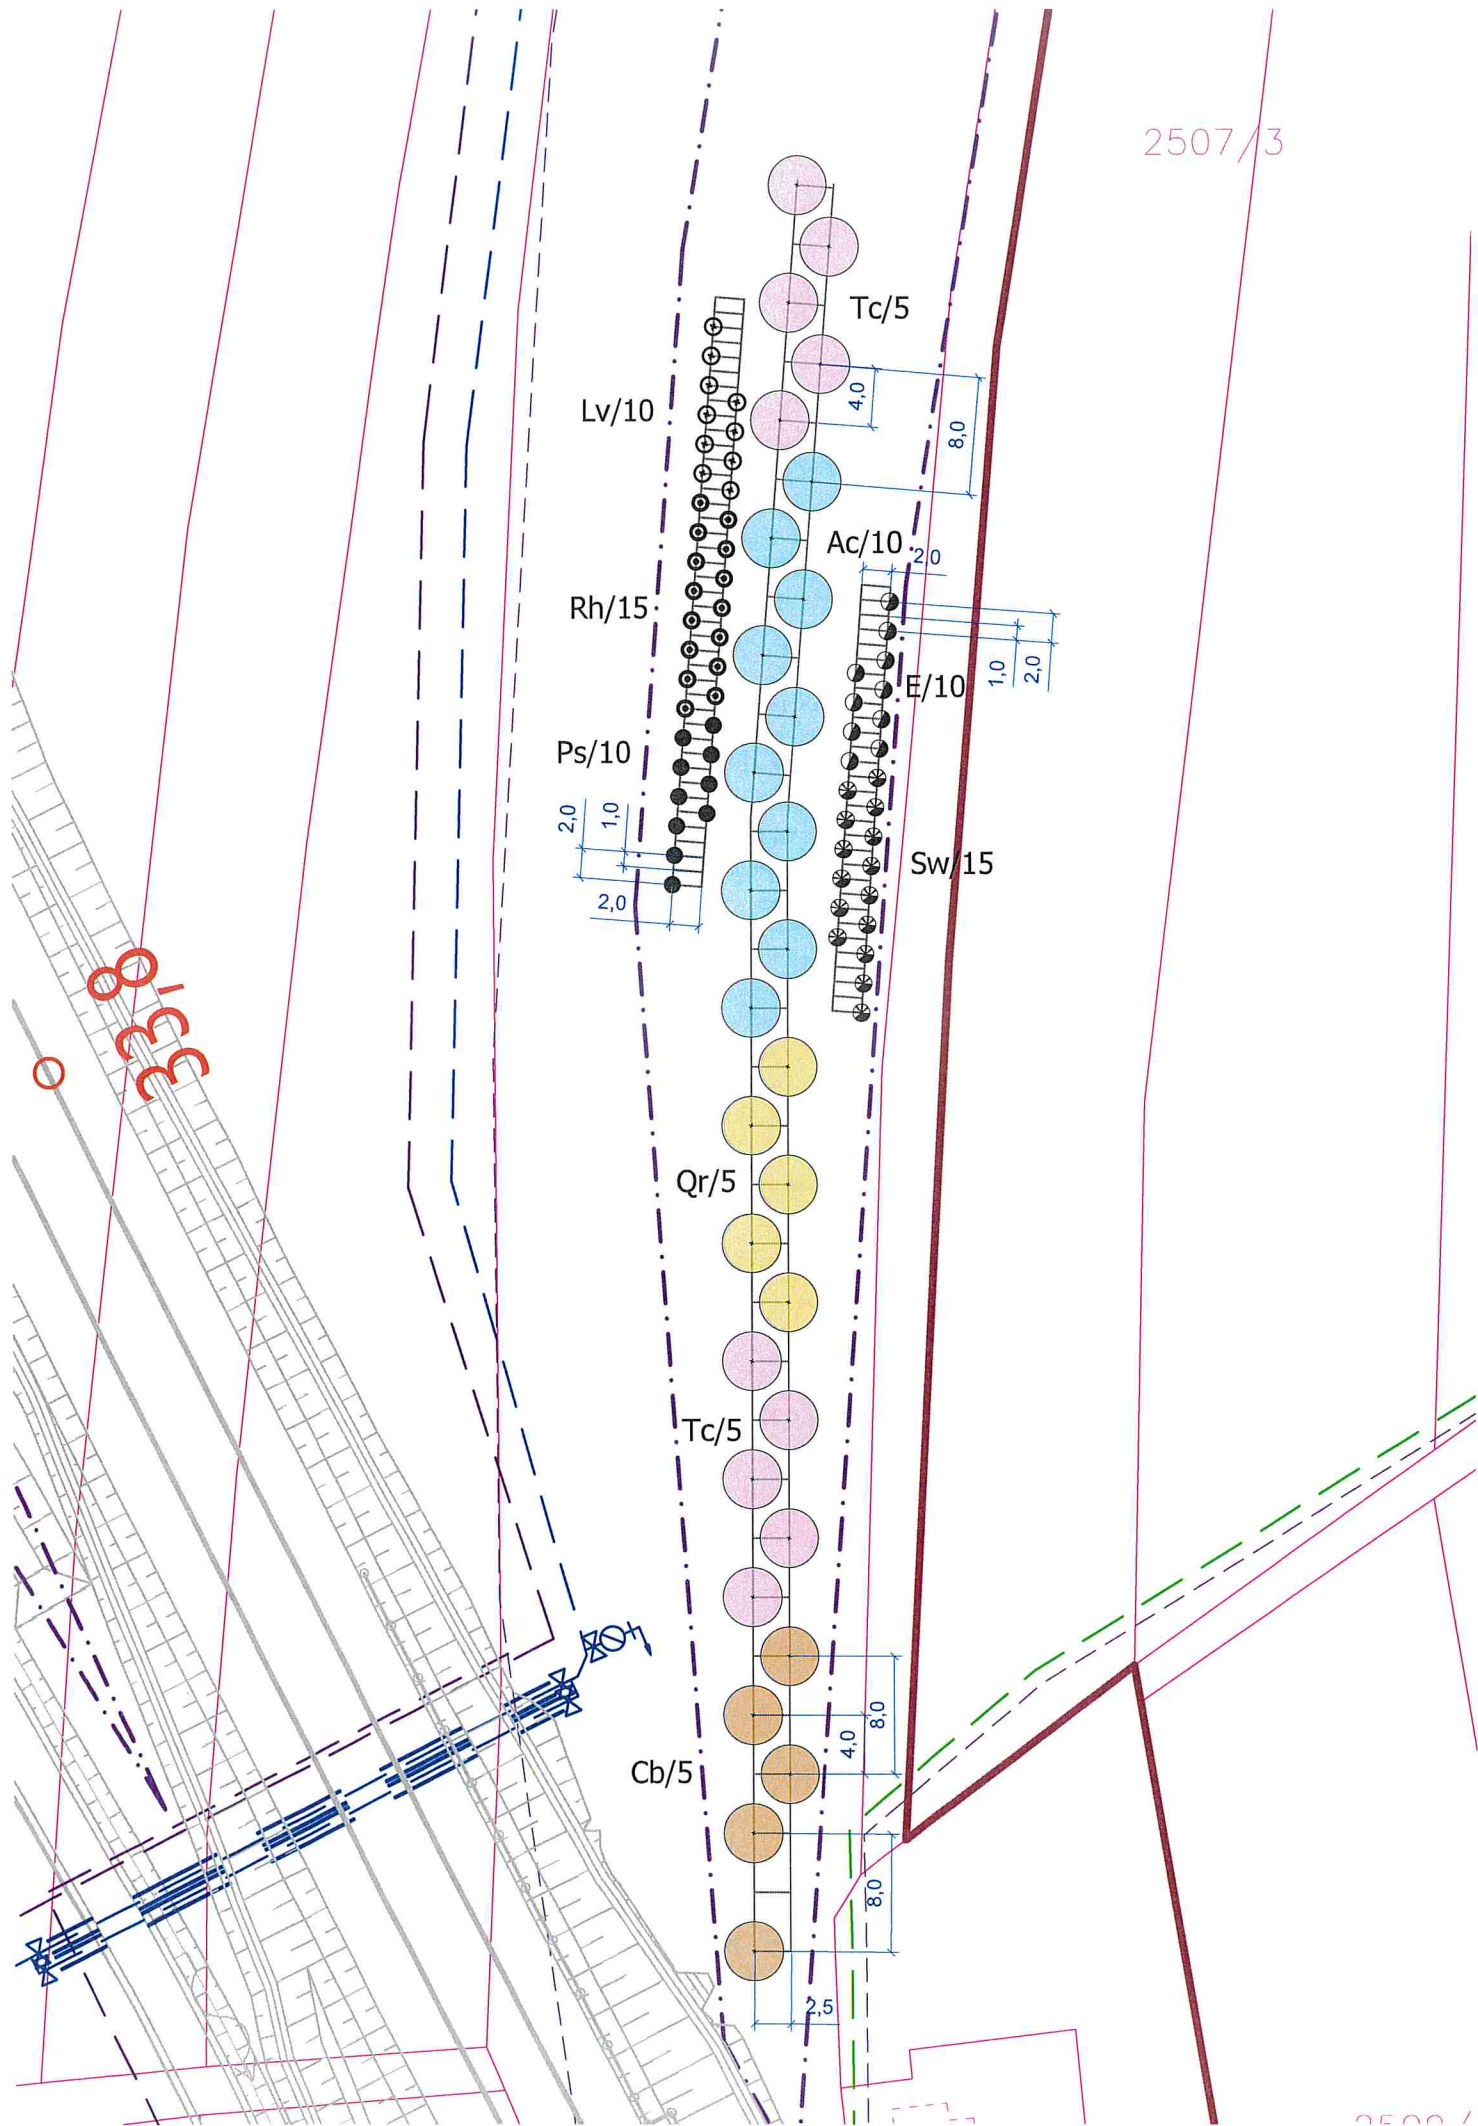

Legenda

Stávající prvky

- Hranice řešeného území
- Tiskový rámeček
- Hranice parcel KN
- Vnitřní kresba KN
- Číslo parcely KN
- Číslo stavební parcely KN
- Obrysy navržené stavby

Stávající vedení sítí technické infrastruktury

- Vedení vodovodu
- Vedení kanalizace
- Vedení plynovodu
- Vedení NN
- Vedení VN
- Vedení veřejného osvětlení
- Sdělovací vedení

Navržené prvky

- Navržený strom - VK 12-14 (druh/počet ks)
- Navržený strom - odrostek (druh/počet ks)
- Navržený keř (druh/počet ks)

Navržené vedení sítí technické infrastruktury

- Vedení vodovodu
- Vedení kanalizace
- Vedení plynovodu
- Vedení NN
- Vedení VN
- Vedení veřejného osvětlení
- Sdělovací vedení
- Rušené vedení sítí

Druhovká specifikace výsadeb

Stromy:			
	Latinský název	Český název	Počet (ks)
Ac	<i>Acer campestre</i>	javor babyka	10
Cb	<i>Carpinus betulus</i>	habr obecný	5
Qr	<i>Quercus robur</i>	dub letní	5
Tc	<i>Tilia cordata</i>	lípa srdčitá	10
CELKEM			30
Keře:			
	Latinský název	Český název	Počet (ks)
E	<i>Euonymus europaeus</i>	brslen evropský	10
Lv	<i>Ligustrum vulgare</i>	ptačí zob obecný	10
Ps	<i>Prunus spinosa</i>	trnka obecná	10
Rh	<i>Rhamnus catharticus</i>	řešetlák počistivý	15
Sw	<i>Swida sanguinea</i>	svída krvavá	15
CELKEM			60

Poznámka:
Před započatím prací je nutno vytyčit všechny IS příslušnými správci sítí, včetně přípojek přímo na staveništi a provést jejich ochranu. Při veškerých zemních pracích, zejména výkopových je nutno chránit je takovým způsobem, aby nedošlo k jejich poškození. Při pracích v blízkosti podzemního vedení je nutno provádět výkopy ručně podle požadavků správců inženýrských sítí!

Souřadný systém: JTSK Výškový systém: Bpv Kótováno v metrech

		Zpracovatel: Atregia s.r.o. Vážného 10, 621 00 Brno e-mail: info@atregia.cz		Investor: SUDOP BRNO, spol. s.r.o. Kounicova 26, 602 00 Brno	
HIP: Ing. Yvona Lacinová		Zpracoval: Ing. Yvona Lacinová		Zpracovatel části PD: Bc. K. Vašíňová, Ing. arch. M. Sýkorová	
Název akce: Modernizace trati Brno – Přerov, 2. stavba Blažovice – Vyškov		Datum:		1/2025	Autorizační razítko:
		Stupeň:		DPS	
		Měřítko:		1:500	
Část PD: Sadové úpravy - Rousínov u Vyškova		Číslo zakázky:		129/2024	
		Formát:		2xA4	
Název výkresu: Situace návrhu výsadby		Číslo výkresu:		Číslo paré:	

Legenda

Stávající prvky

- Hranice řešeného území
- Tiskový rámeček
- Hranice k. ú.
- Hranice parcel KN
- Vnitřní kresba KN
- Číslo parcely KN
- Číslo stavební parcely KN
- Obrysy navržené stavby

Stávající vedení sítí technické infrastruktury

- Vedení vodovodu
- Vedení kanalizace
- Vedení plynovodu
- Vedení NN
- Vedení VN
- Vedení veřejného osvětlení
- Sdělovací vedení

Navržené prvky

- Navržený strom - VK 12-14 (druh/počet ks)
- Navržený strom - odrostek (druh/počet ks)
- Navržený keř (druh/počet ks)


Navržené vedení sítí technické infrastruktury

- Vedení vodovodu
- Vedení kanalizace
- Vedení plynovodu
- Vedení NN
- Vedení VN
- Vedení veřejného osvětlení
- Sdělovací vedení
- Rušené vedení sítí


Druhová specifikace výsadeb

Stromy:	Latinský název	Český název	Počet (ks)
ApD	<i>Acer platanoides</i> "Deborah"	javor mlát	4
Cb	<i>Carpinus betulus</i>	habr obecný	3
PaP	<i>Prunus avium</i> "Plena"	třešeň ptáci	2
CELKEM			9

Keře:	Latinský název	Český název	Počet (ks)
Cr	<i>Crataegus laevigata</i>	hloh obecný	15
E	<i>Euonymus europaeus</i>	brslen evropský	15
Lv	<i>Ligustrum vulgare</i>	plátek zob obecný	25
Ps	<i>Prunus spinosa</i>	trnka obecná	15
Rh	<i>Rhamnus catharticus</i>	řešetlák počistivý	25
Ri	<i>Ribes alpinum</i>	meruzalka alpská	30
Ro	<i>Rosa canina</i>	růže šípková	10
Sw	<i>Swida sanguinea</i>	svída krvavá	15
Vi	<i>Viburnum lantana</i>	kalina tušalaj	20
CELKEM			170

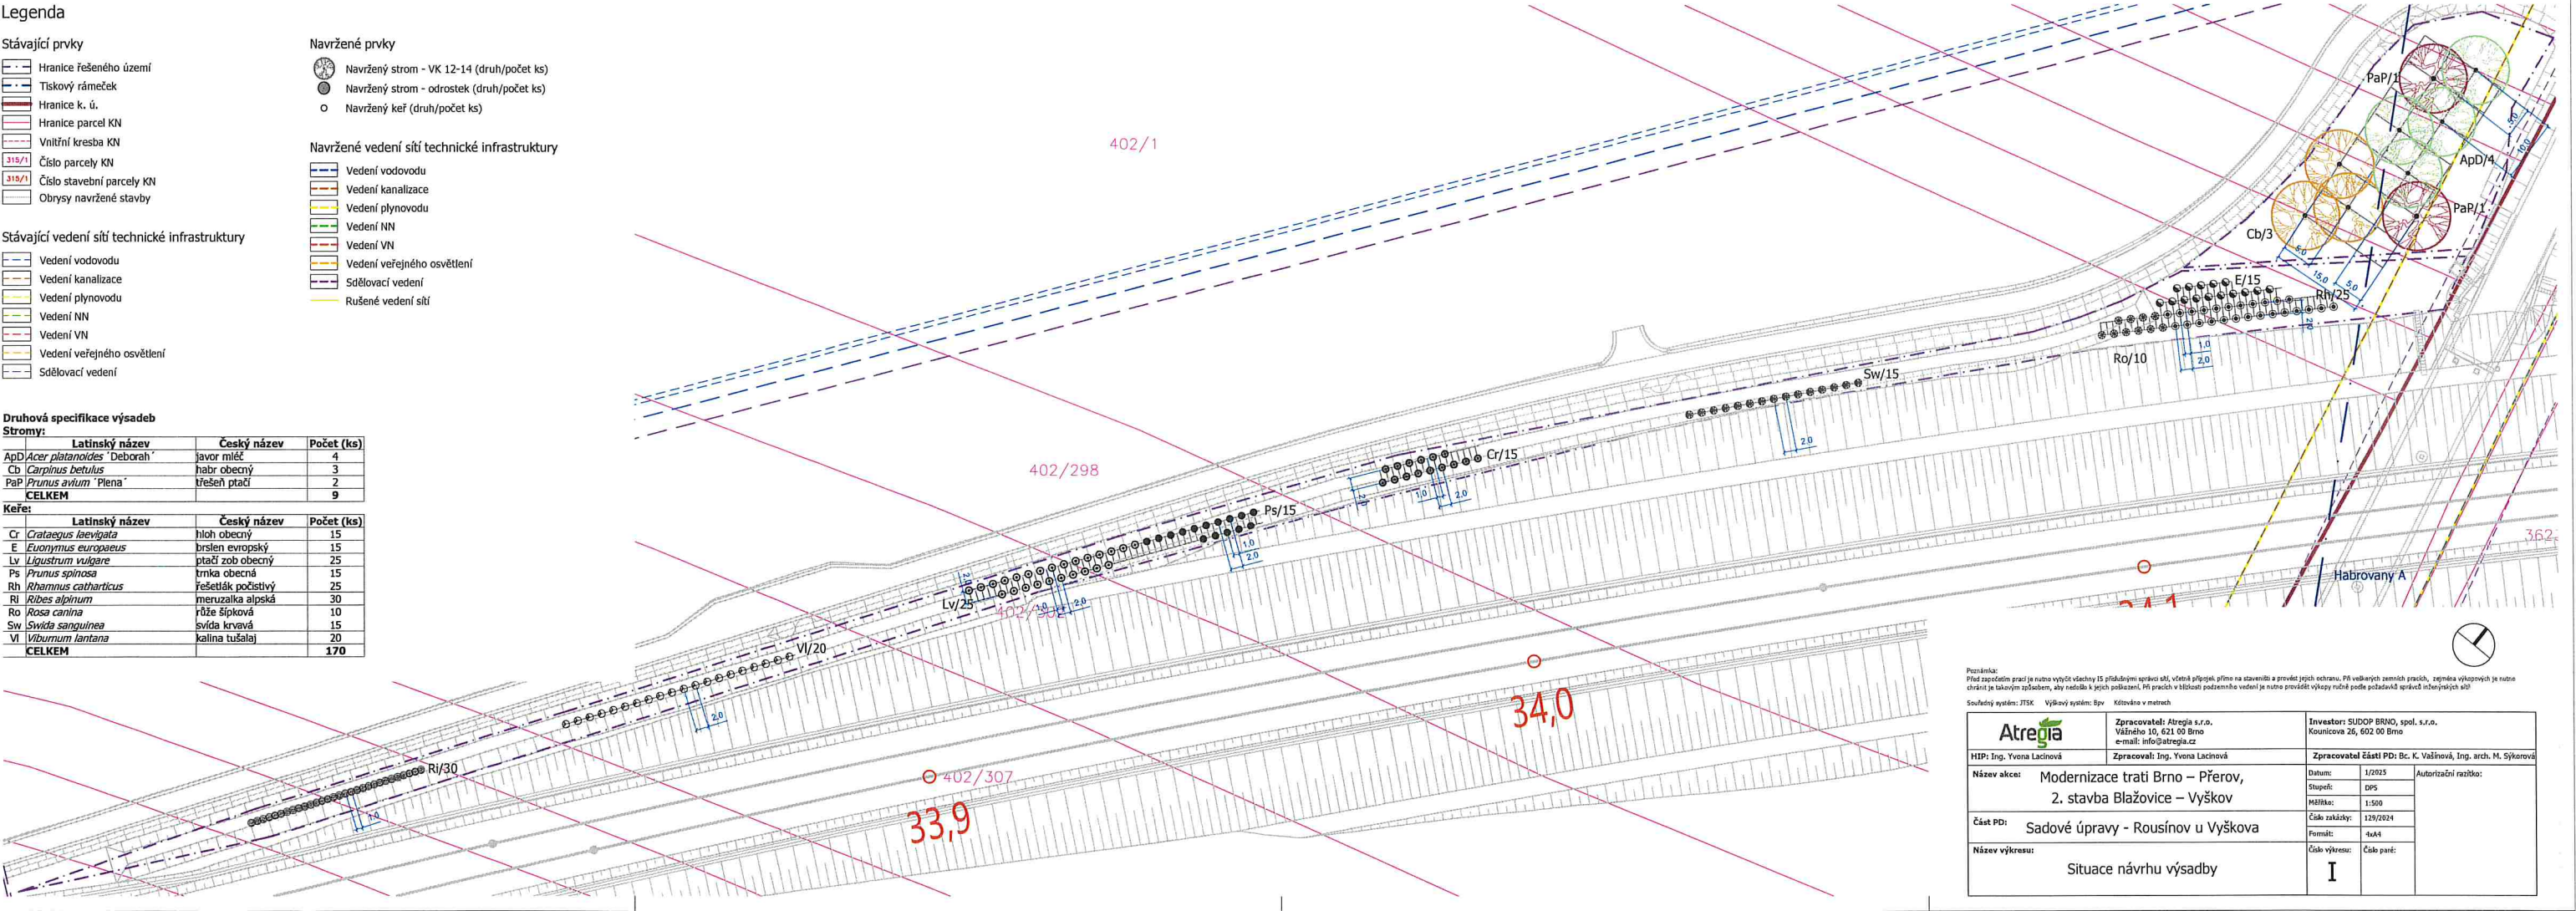

Poznámka: Před započtením prací je nutno vytyčit všechny IS příslušnými správy sítí, včetně přípravy, přímo na staveništi a provést jejich ochranu. Při velkých zemních pracích, zejména výkopových je nutno chránit je takovým způsobem, aby nedošlo k jejich poškození. Při pracích v blízkosti podzemního vedení je nutno provést výkopy ručně podle počítaných správných měřících sítí! Souhrnný výčet: JTSK Výkonný systém: Spv Kódování v metrech		Zpracovatel: Atregia s.r.o., Váňského 10, 602 00 Brno e-mail: info@atregia.cz		Investor: SUDOP BRNO, spol. s r.o., Kounicova 26, 602 00 Brno	
HIP: Ing. Yvona Lacinová		Zpracoval: Ing. Yvona Lacinová		Zpracovatel částí PD: Bc. K. Vašíňová, Ing. arch. M. Sýkora	
Název akce: Modernizace trati Brno – Přerov, 2. stavba Blažovice – Vyškov		Datum: 1/2025		Autorizační razítko:	
Část PD: Sadové úpravy - Rousínov u Vyškova		Stupeň: DPS		Měřítko: 1:500	
Název výkresu: Situace návrhu výsadby		Číslo zakázky: 129/2024		Formát: A4	
		Číslo výkresu: I		Číslo par:	

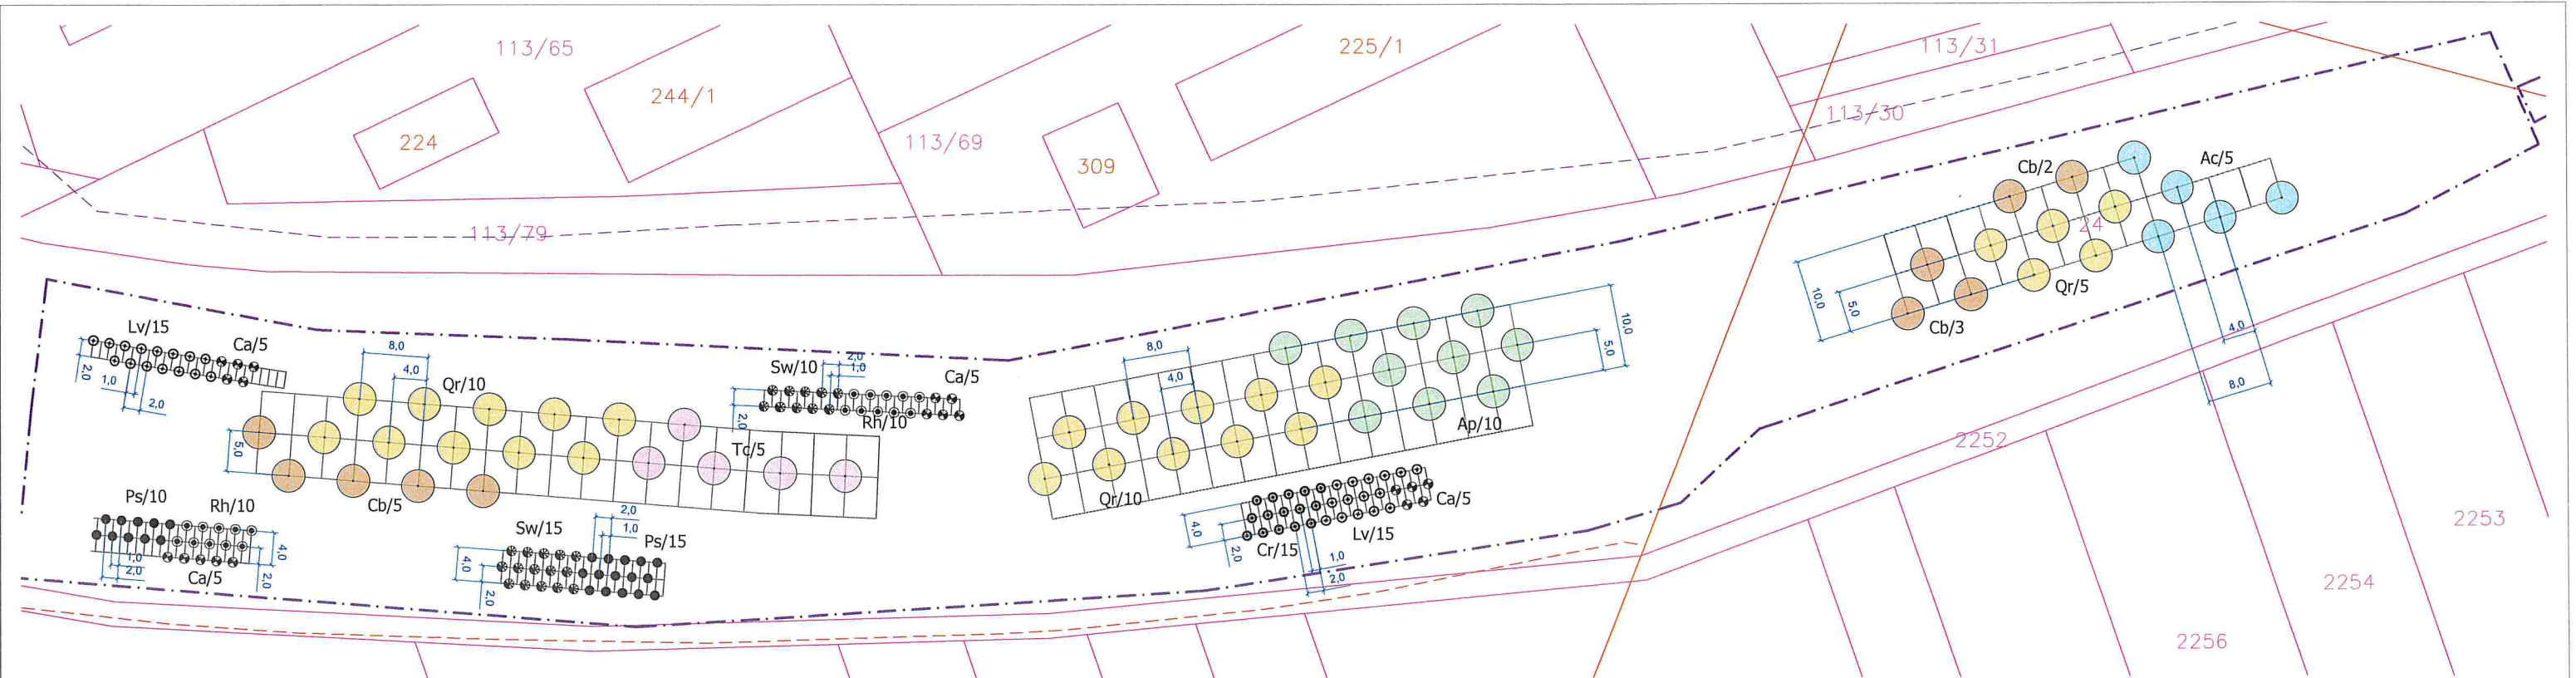

Druhová specifikace výsadeb

Stromy:	Latinský název	Český název	Počet (ks)
Ac	<i>Acer campestre</i>	javor babyka	5
Ap	<i>Acer platanoides</i>	javor mléč	10
Cb	<i>Carpinus betulus</i>	habr obecný	10
Qr	<i>Quercus robur</i>	dub letní	25
Tc	<i>Tilia cordata</i>	lípa srdčitá	5
CELKEM			55

Keře:	Latinský název	Český název	Počet (ks)
Ca	<i>Corylus avellana</i>	líška obecná	20
Cr	<i>Crataegus laevigata</i>	hloh obecný	15
Lv	<i>Ligustrum vulgare</i>	ptačí zob obecný	30
Ps	<i>Prunus spinosa</i>	trnka obecná	25
Rh	<i>Rhamnus catharticus</i>	řešetlák počistivý	20
Sw	<i>Swida sanguinea</i>	svída krvavá	25
CELKEM			135

Legenda

Stávající prvky

- Hranice řešeného území
- Tiskový rámeček
- Hranice k. ú.
- Hranice parcel KN
- Vnitřní kresba KN
- 315/1 Číslo parcely KN
- 315/1 Číslo stavební parcely KN
- Obrisy navržené stavby

Stávající vedení sítí technické infrastruktury

- Vedení vodovodu
- Vedení kanalizace
- Vedení plynovodu
- Vedení NN
- Vedení VN
- Vedení veřejného osvětlení
- Sdělovací vedení

Navržené prvky

- Navržený strom - VK 12-14 (druh/počet ks)
- Navržený strom - odrostek (druh/počet ks)
- Navržený keř (druh/počet ks)


Navržené vedení sítí technické infrastruktury

- Vedení vodovodu
- Vedení kanalizace
- Vedení plynovodu
- Vedení NN
- Vedení VN
- Vedení veřejného osvětlení
- Sdělovací vedení
- Rušené vedení sítí

Poznámka:
Před započátím prací je nutno vytyčit všechny IS příslušnými správci sítí, včetně připojek přímo na staveništi a provést jejich ochranu. Při veškerých zemních pracích, zejména výkopových je nutno chránit je takovým způsobem, aby nedošlo k jejich poškození. Při pracích v blízkosti podzemního vedení je nutno provádět výkopy ručně podle požadavků správců inženýrských sítí!


Souřadný systém: JTSK Výškový systém: Bpv Kótováno v metrech

Atregia	Zpracovatel: Atregia s.r.o. Vážného 10, 621 00 Brno e-mail: info@atregia.cz	Investor: SUDOP BRNO, spol. s r.o. Kounicova 26, 602 00 Brno
HIP: Ing. Yvona Lacinová	Zpracoval: Ing. Yvona Lacinová	Zpracovatel částí PD: Bc. K. Vašíňová, Ing. arch. M. Sýkorová
Název akce: Modernizace trati Brno – Přerov, 2. stavba Blažovice – Vyškov	Datum: 1/2025 Stupeň: DPS Měřítko: 1:500	Autorizační razítko:
Část PD: Sadové úpravy - Rousínov u Vyškova	Číslo zakázky: 129/2024 Formát: 3x44	
Název výkresu: Situace návrhu výsadby	Číslo výkresu: J Číslo paré:	

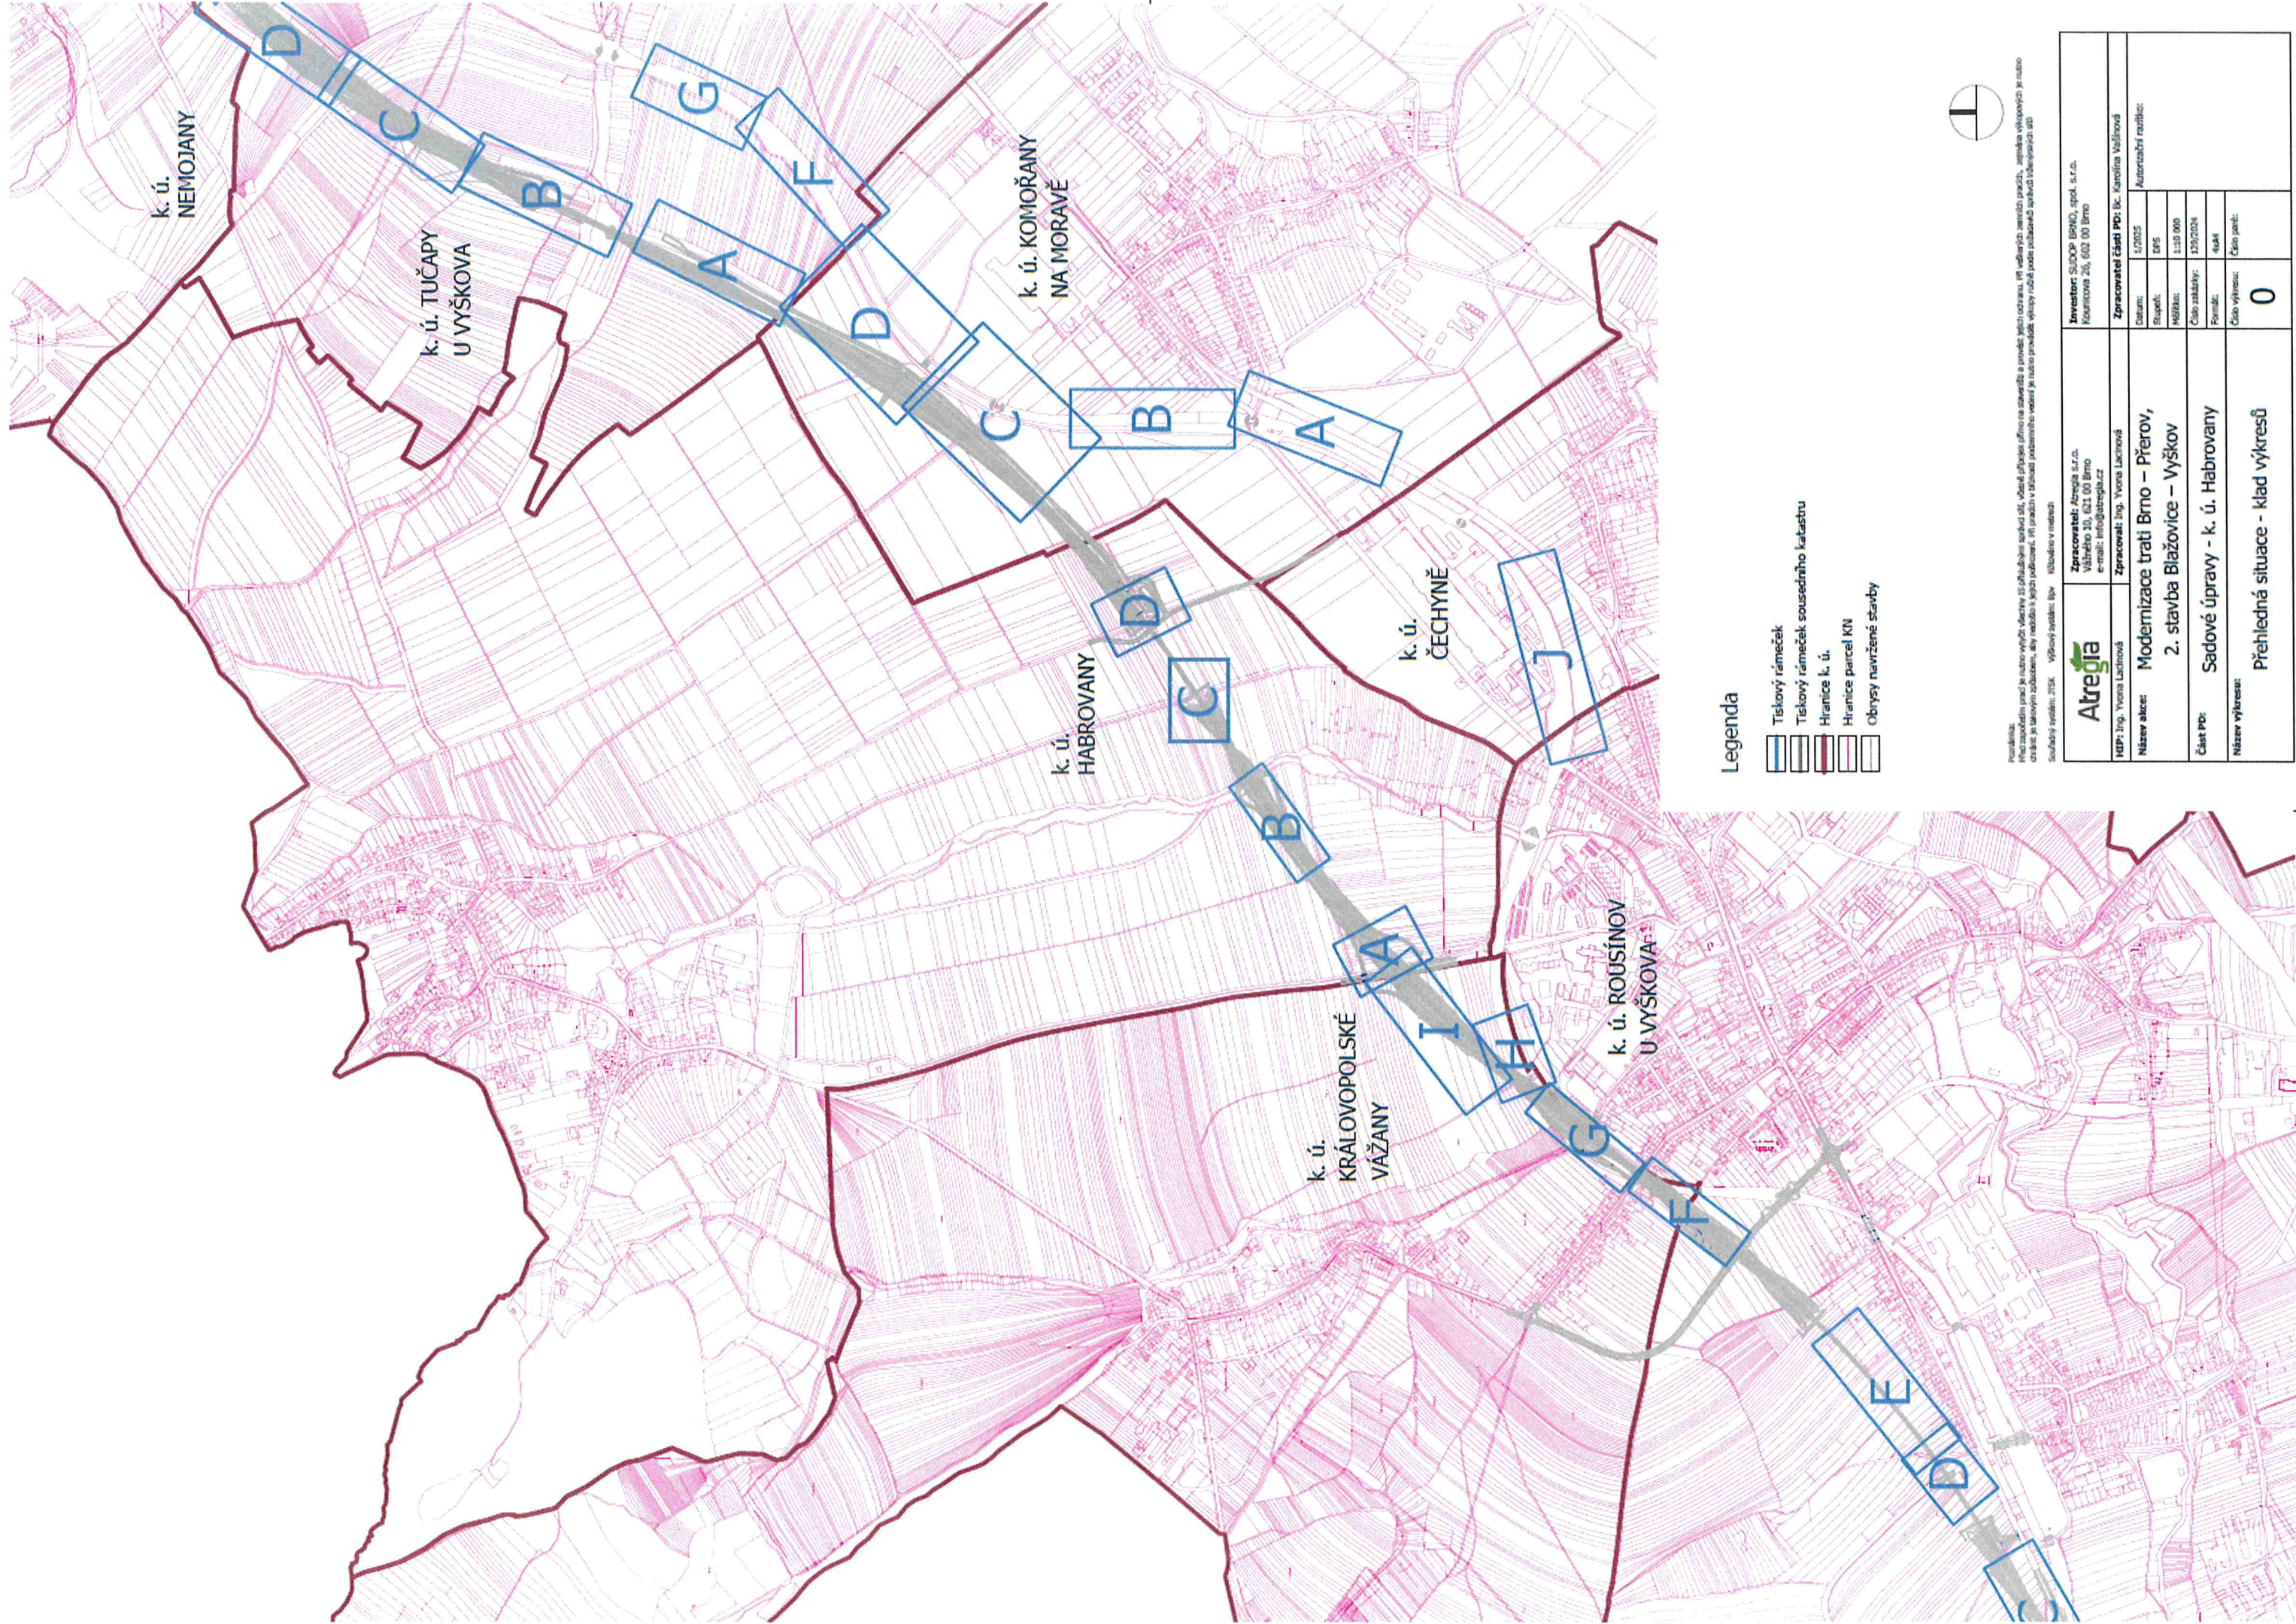

Prohlášení:
Hrazením je nutno vyjádřit vzhledem k příslušným předpisům, že všechny údaje uvedené na tomto výkrese jsou správné a pravdivé a že všechny údaje uvedené na tomto výkrese jsou správné a pravdivé a že všechny údaje uvedené na tomto výkrese jsou správné a pravdivé.

Atregia		Investor: SLOPP BRNO, spol. s r.o. Koumova 20, 602 00 Brno	
HDP: Ing. Yvona Lachová	Zpracovatel: Atregia s.r.o. Váňského 10, 602 00 Brno e-mail: info@atregia.cz	Zpracovatel části PD: Bc. Karolína Vaňková	
Název akce: Modernizace trati Brno – Přerov, 2. stavba Blažovice – Vyškov		Automační nastavení:	
Číslo PD: Sadové úpravy - k. ú. Habrovany		Datum: 12/2025	
Název výkresu: Přehledná situace - klad výkresů		Stupeň: DPS	
		Měřítko: 1:50 000	
		Číslo zakázky: 129/2024	
		Formát: A4	
		Číslo par: 0	

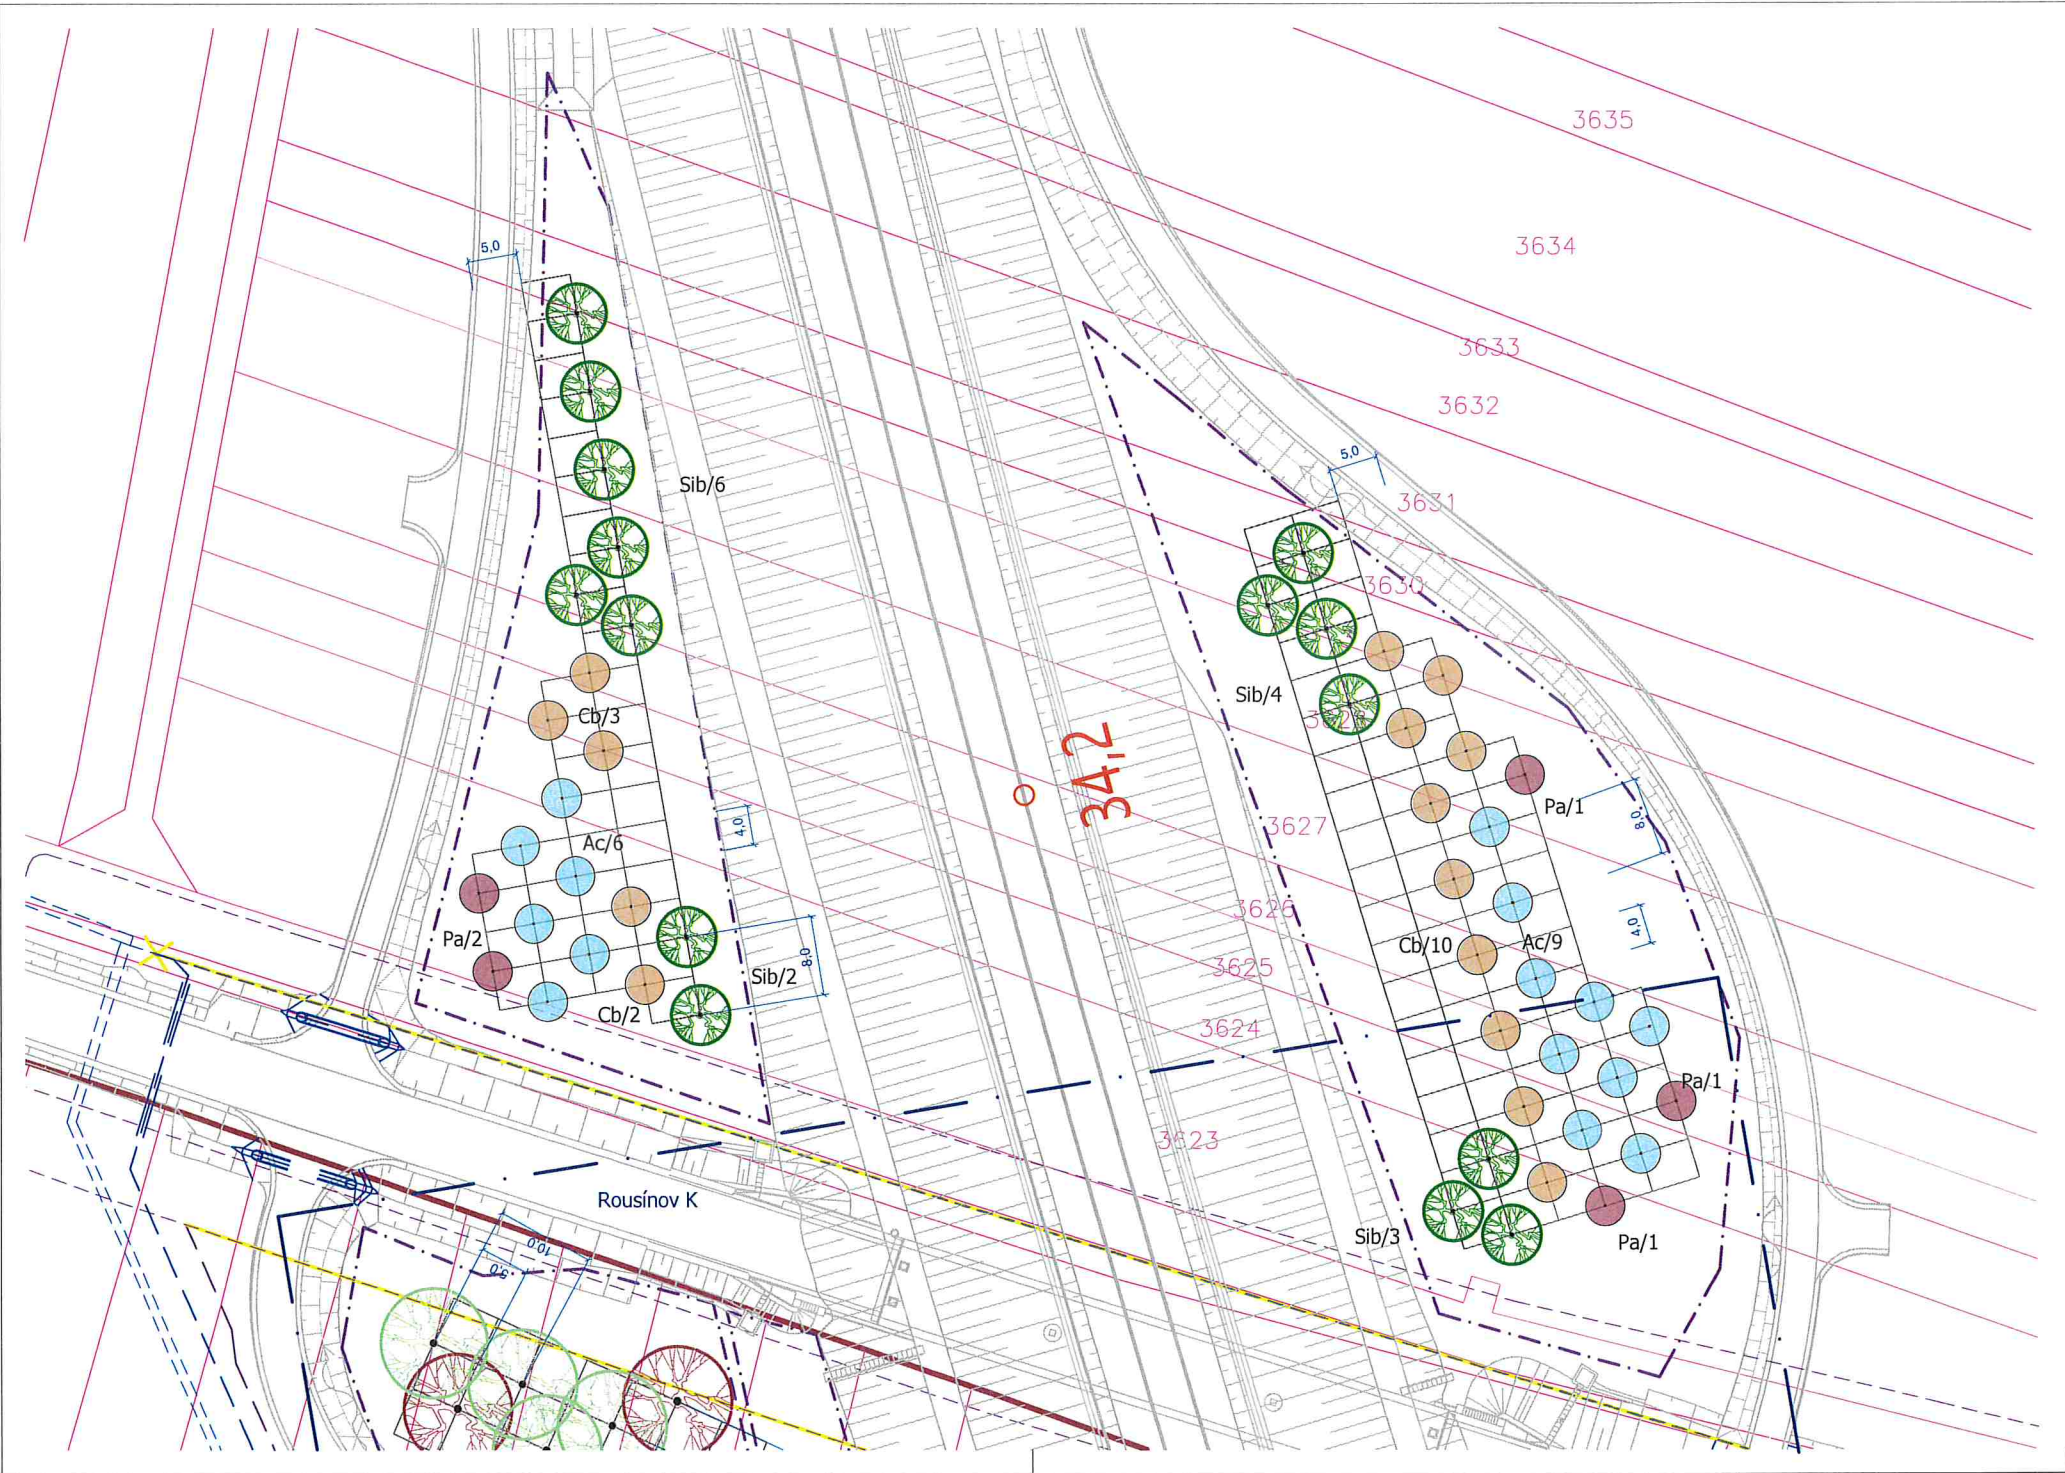

Legenda

Stávající prvky

- Hranice řešeného území
- Tiskový rámeček
- Hranice parcel KN
- Vnitřní kresba KN
- Číslo parcely KN
- Číslo stavební parcely KN
- Obrysy navržené stavby

Stávající vedení sítí technické infrastruktury

- Vedení vodovodu
- Vedení kanalizace
- Vedení plynovodu
- Vedení NN
- Vedení VN
- Vedení veřejného osvětlení
- Sdělovací vedení

Navržené prvky

- Navržený strom - VK 12-14 (druh/počet ks)
- Navržený strom - odrostek (druh/počet ks)
- Navržený keř (druh/počet ks)

Navržené vedení sítí technické infrastruktury

- Vedení vodovodu
- Vedení kanalizace
- Vedení plynovodu
- Vedení NN
- Vedení VN
- Vedení veřejného osvětlení
- Sdělovací vedení
- Rušené vedení sítí


Druhá specifikace výsadby

Stromy:	Latinský název	Český název	Počet (ks)
Ac	<i>Acer campestre</i>	javor babyka	15
Cb	<i>Carpinus betulus</i>	habr obecný	15
Pa	<i>Prunus avium</i>	třešeň ptačí	5
Sib	<i>Sorbus intermedia</i> 'Brouwers'	jeřáb prostřední	15
CELKEM			50

Poznámka:
Před započítáním prací je nutno výtýčit všechny IS příslušnými správci sítí, včetně přípojek přímo na staveništi a provést jejich ochranu. Při všech zemních pracích, zejména výkopových je nutno chránit je takovým způsobem, aby nedošlo k jejich poškození. Při pracích v blízkosti podzemního vedení je nutno provádět výkopy ručně podle požadavků správců inženýrských sítí!

Souřadný systém: JTSK Výškový systém: Bpv Kótováno v metrech

		Zpracovatel: Atregia s.r.o. Vážného 10, 621 00 Brno e-mail: info@atregia.cz		Investor: SUDOP BRNO, spol. s.r.o. Kounicova 26, 602 00 Brno	
HIP: Ing. Yvona Lacinová		Zpracoval: Ing. Yvona Lacinová		Zpracovatel části PD: Bc. K. Vašíňová, Ing. arch. M. Sýkorová	
Název akce: Modernizace trati Brno – Přerov, 2. stavba Blažovice – Vyškov		Datum:		1/2025	Autorizační razítko:
		Stupeň:		DPS	
		Měřítko:		1:500	
		Číslo zakázky:		129/2024	
Část PD: Sadové úpravy - k.ú. Habrovany		Formát:		3xA4	
Název výkresu: Situace návrhu výsadby		Číslo výkresu:		Číslo paré:	
		A			

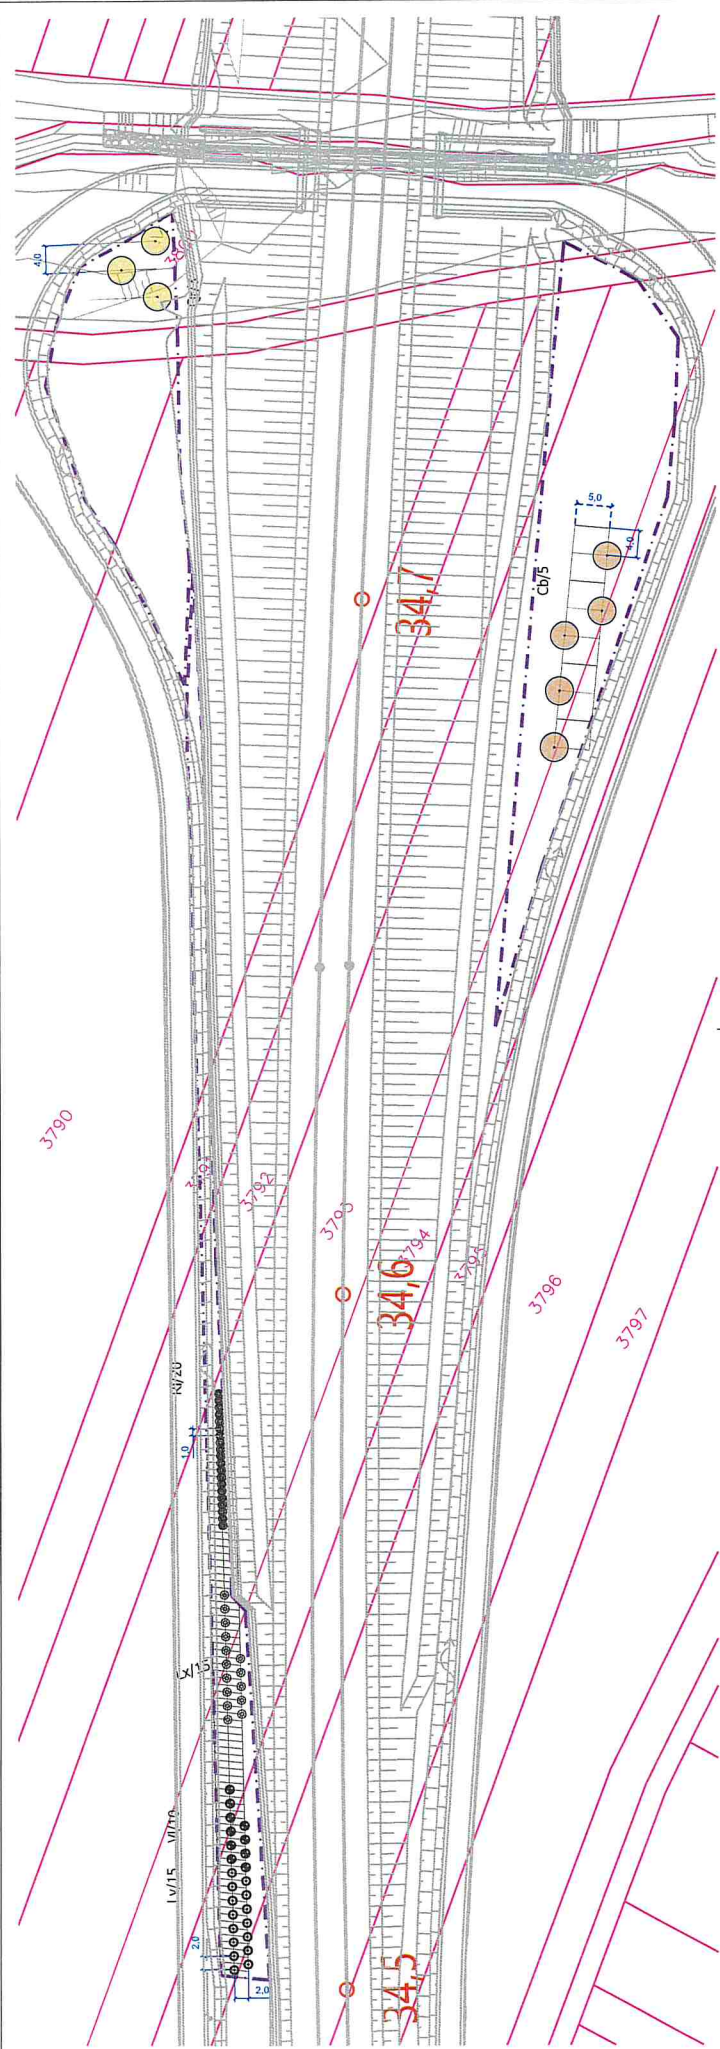

Legenda

Stávající prvky

- Hranice řešeného území
- Tiskový rámeček
- Hranice parcel KN
- Vnitřní kresba KN
- Číslo parcely KN
- Číslo stavební parcely KN
- Obrysy navržené stavby

Stávající vedení sítí technické infrastruktury

- Vedení vodovodu
- Vedení kanalizace
- Vedení plynovodu
- Vedení NN
- Vedení VN
- Vedení veřejného osvětlení
- Sdělovací vedení

Navržené prvky

- Navržený strom - VK 12-14 (druh/počet ks)
- Navržený strom - odrostek (druh/počet ks)
- Navržený keř (druh/počet ks)

Navržené vedení sítí technické infrastruktury

- Vedení vodovodu
- Vedení kanalizace
- Vedení plynovodu
- Vedení NN
- Vedení VN
- Vedení veřejného osvětlení
- Sdělovací vedení
- Rušené vedení sítí

Druhá specifika výsadby

Stromy:

Latinský název	Český název	Počet (ks)
Ch. <i>Carpinus betulus</i>	habr obecný	5
Qr. <i>Quercus robur</i>	dub letní	3
CELKEM		8


Keře:

Latinský název	Český název	Počet (ks)
Lv. <i>Ligustrum vulgare</i>	pláň zob obecný	15
Lx. <i>Lonicera xylosteum</i>	zimolez pýřitý	15
Ri. <i>Ribes alpinum</i>	menzalka alpská	20
Vi. <i>Viburnum lantana</i>	kalina tušalaj	10
CELKEM		60

Prohlášení:
Prostředím prací je nutno vyřadit všechny IS příslušné území, včetně příslušné přílohy na stavební a provozní ochranu. Při vedení zemních prací, zejména výkopových je nutno chránit je takovým způsobem, aby nedošlo k jejich poškození. Při práci v blízkosti podzemního vedení je nutno provést výkop rážní podle požadavků úpravy inženýrských sítí.

Seznam sítí: STSK Výkonné sítě: typ: Kódové v metrech

Atrégia	Zpracovatel: Atrégia s.r.o. Vážnáho 10, 602 00 Brno e-mail: info@atregia.cz	Investor: SUDOP BRNO, spol. s r.o. Kaučnickova 26, 602 00 Brno
HIP: Ing. Yvona Lachová	Zpracovatel: Ing. Yvona Lachová	Zpracovatel částí PD: Bc. K. Vašíková, Ing. arch. M. Šiklová
Název akce:	Modernizace trati Brno – Přerov, 2. stavba Blažovice – Vyškov	Datum: 1/2025 Stupeň: DPS Měřítko: 1:500
Část PD:	Sadové úpravy - k.ú. Habrovany	Číslo zakázky: 129/2024 Formát: A3x4
Název výkresu:	Situace návrhu výsadby	Číslo výkresu: B Číslo parci:

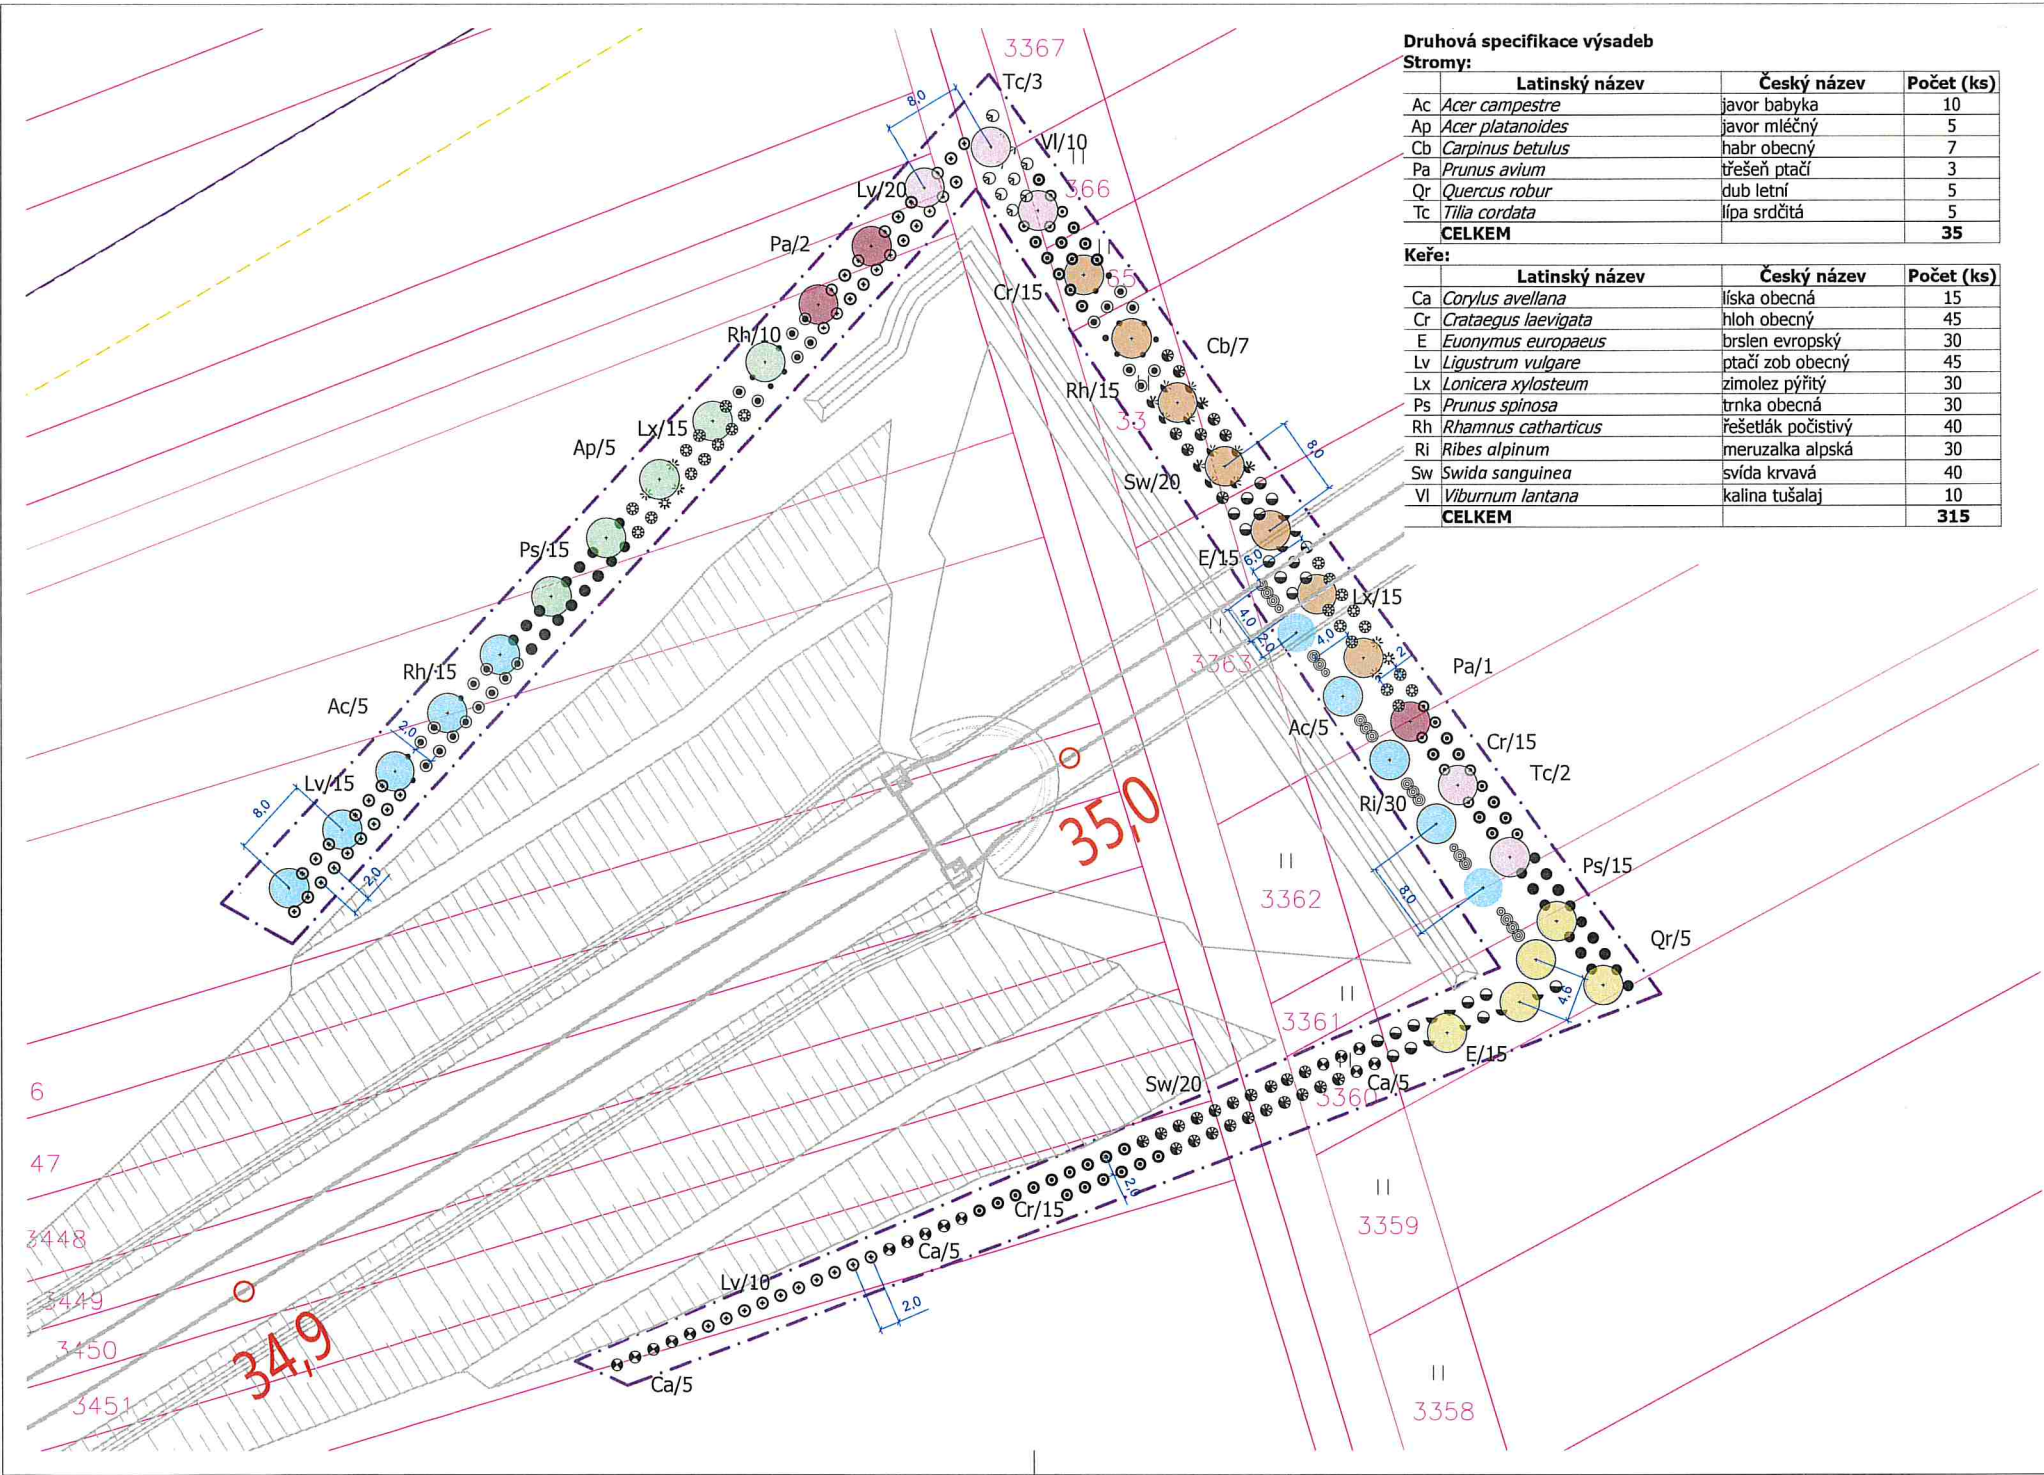

Druhová specifikace výsadeb		
Stromy:		
	Latinský název	Český název
Ac	<i>Acer campestre</i>	javor babyka
Ap	<i>Acer platanoides</i>	javor mléčný
Cb	<i>Carpinus betulus</i>	habr obecný
Pa	<i>Prunus avium</i>	třešeň ptačí
Qr	<i>Quercus robur</i>	dub letní
Tc	<i>Tilia cordata</i>	lípa srdčitá
CELKEM		35
Keře:		
	Latinský název	Český název
Ca	<i>Corylus avellana</i>	líška obecná
Cr	<i>Crataegus laevigata</i>	hloh obecný
E	<i>Euonymus europaeus</i>	brslen evropský
Lv	<i>Ligustrum vulgare</i>	ptačí zob obecný
Lx	<i>Lonicera xylosteum</i>	zimolez pýřitý
Ps	<i>Prunus spinosa</i>	trnka obecná
Rh	<i>Rhamnus catharticus</i>	řešetlák počistivý
Ri	<i>Ribes alpinum</i>	meruzalka alpská
Sw	<i>Swida sanguinea</i>	svída krvavá
Vi	<i>Viburnum lantana</i>	kalina tušalaj
CELKEM		315

Legenda

Stávající prvky

- Hranice řešeného území
- Tiskový rámeček
- Hranice parcel KN
- Vnitřní kresba KN
- Číslo parcely KN
- Číslo stavební parcely KN
- Obrysy navržené stavby

Stávající vedení sítí technické infrastruktury

- Vedení vodovodu
- Vedení kanalizace
- Vedení plynovodu
- Vedení NN
- Vedení VN
- Vedení veřejného osvětlení
- Sdělovací vedení

Navržené prvky

- Navržený strom - VK 12-14 (druh/počet ks)
- Navržený strom - odrostek (druh/počet ks)
- Navržený keř (druh/počet ks)

Navržené vedení sítí technické infrastruktury

- Vedení vodovodu
- Vedení kanalizace
- Vedení plynovodu
- Vedení NN
- Vedení VN
- Vedení veřejného osvětlení
- Sdělovací vedení
- Rušené vedení sítí

Poznámka:
Před započátím prací je nutno výtýčit všechny IS příslušnými správci sítí, včetně připojek přímo na staveništi a provést jejich ochranu. Při veškerých zemních pracích, zejména výkopových je nutno chránit je takovým způsobem, aby nedošlo k jejich poškození. Při pracích v blízkosti podzemního vedení je nutno provádět výkopy ručně podle požadavků správců inženýrských sítí!


Souladný systém: JTSK Výškový systém: Bpv Kótováno v metrech

		Zpracovatel: Atregia s.r.o. Vážného 10, 621 00 Brno e-mail: info@atregia.cz		Investor: SUDOP BRNO, spol. s.r.o. Kounicova 26, 602 00 Brno	
HIP: Ing. Yvona Lacinová		Zpracoval: Ing. Yvona Lacinová		Zpracovatel části PD: Bc. K. Vašíňová, Ing. arch. M. Sýkorová	
Název akce: Modernizace trati Brno – Přerov, 2. stavba Blažovice – Vyškov		Datum:		Autorizační razítko:	
		1/2025			
		Stupeň: DPS			
Část PD: Sadové úpravy - k.ú. Habrovany		Měřítko: 1:500			
		Číslo zakázky: 129/2024			
		Formát: 3x44			
Název výkresu: Situace návrhu výsadby		Číslo výkresu: C		Číslo paré:	

Druhá specifikace výsadeb

Stromy:	Latinský název	Český název	Počet (ks)
Ac	<i>Acer campestre</i>	javor babyka	10
Ap	<i>Acer platanoides</i>	javor mléčný	15
Cb	<i>Carpinus betulus</i>	habr obecný	8
Pa	<i>Prunus avium</i>	třešeň ptačí	2
Tc	<i>Tilia cordata</i>	lípa srdčitá	5
CELKEM			40

Keře:	Latinský název	Český název	Počet (ks)
Cr	<i>Crataegus laevigata</i>	hloh obecný	30
E	<i>Euonymus europaeus</i>	brslen evropský	15
Lv	<i>Ligustrum vulgare</i>	ptačí zob obecný	60
Lx	<i>Lonicera xylosteum</i>	zimolez pýřitý	30
Ps	<i>Prunus spinosa</i>	trnka obecná	20
Rh	<i>Rhamnus catharticus</i>	řešetlák počistivý	25
Sw	<i>Swida sanguinea</i>	svida krvavá	45
Vi	<i>Viburnum lantana</i>	kalina tušalaj	40
CELKEM			265

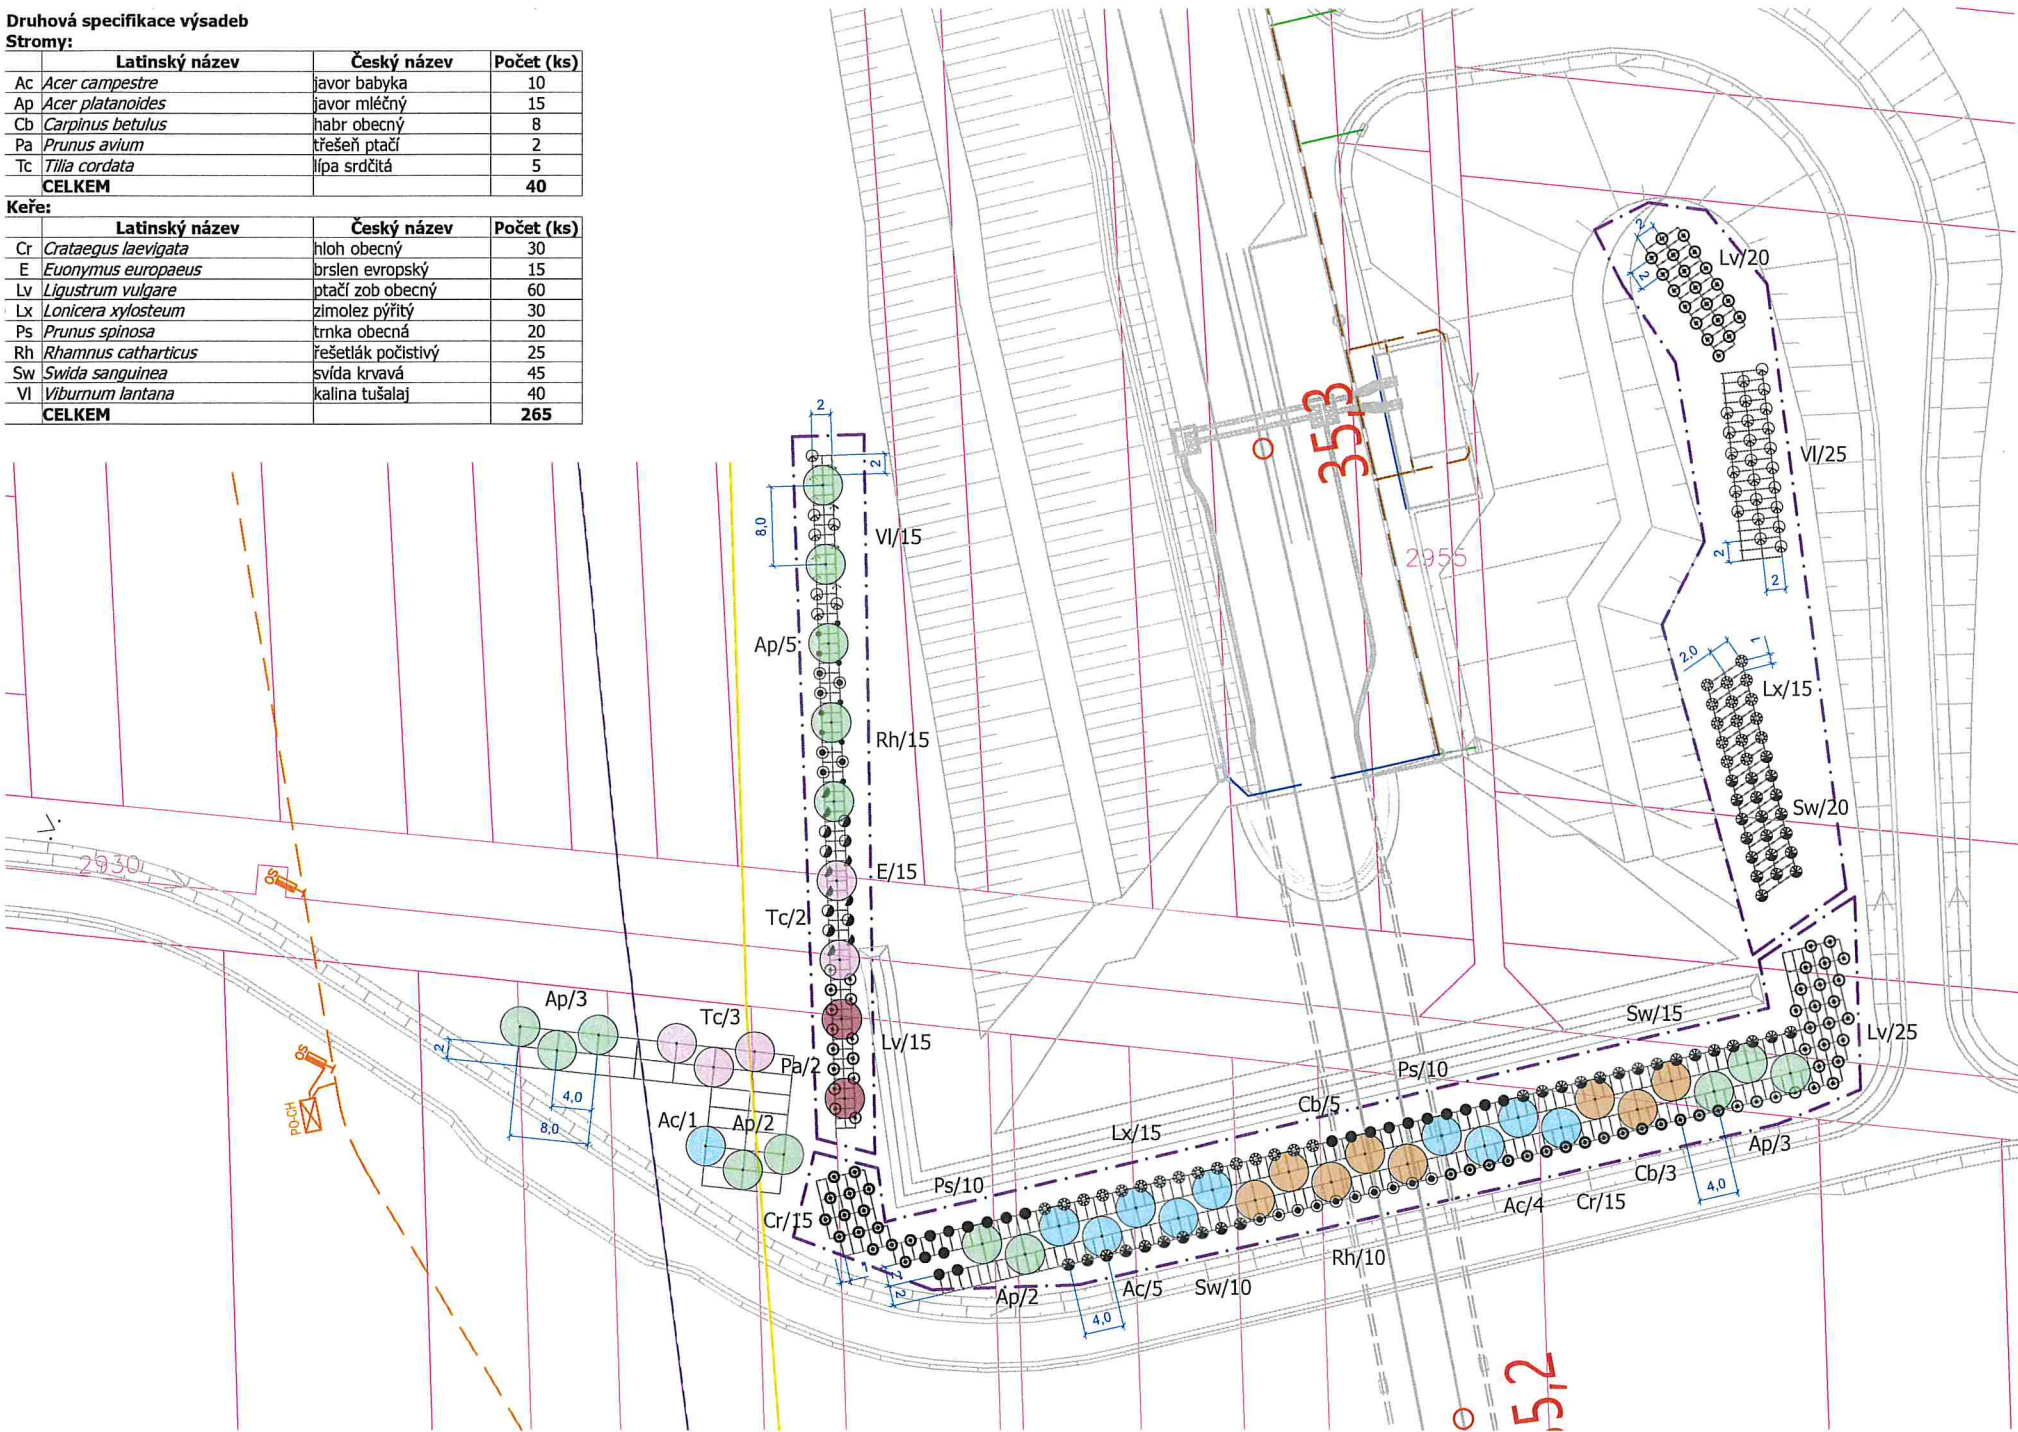

Legenda

Stávající prvky

- Hranice řešeného území
- Tiskový rámeček
- Hranice parcel KN
- Vnitřní kresba KN
- Číslo parcely KN
- Číslo stavební parcely KN
- Obrysy navržené stavby

Stávající vedení sítí technické infrastruktury

- Vedení vodovodu
- Vedení kanalizace
- Vedení plynovodu
- Vedení NN
- Vedení VN
- Vedení veřejného osvětlení
- Sdělovací vedení

Navržené prvky

- Navržený strom - VK 12-14 (druh/počet ks)
- Navržený strom - odrostek (druh/počet ks)
- Navržený keř (druh/počet ks)


Navržené vedení sítí technické infrastruktury

- Vedení vodovodu
- Vedení kanalizace
- Vedení plynovodu
- Vedení NN
- Vedení VN
- Vedení veřejného osvětlení
- Sdělovací vedení
- Rušené vedení sítí

Poznámka:
Před započítáním prací je nutno vytyčit všechny IS příslušnými správci sítí, včetně přípojek přímo na staveništi a provést jejich ochranu. Při veškerých zemních pracích, zejména výkopových je nutno chránit je takovým způsobem, aby nedošlo k jejich poškození. Při pracích v blízkosti podzemního vedení je nutno provádět výkopy ručně podle požadavků správců inženýrských sítí!

Souřadný systém: JTSK Výškový systém: BpV Kótováno v metrech


		Zpracovatel: Atregia s.r.o. Vážného 10, 621 00 Brno e-mail: info@atregia.cz		Investor: SUDOP BRNO, spol. s.r.o. Kounicova 26, 602 00 Brno	
HIP: Ing. Yvona Lacinová		Zpracoval: Ing. Yvona Lacinová		Zpracovatel části PD: Bc. K. Vašíňová, Ing. arch. M. Sýkorová	
Název akce: Modernizace trati Brno – Přerov, 2. stavba Blažovice – Vyškov		Datum:		Autorizační razítko:	
		Stupeň:			
		Měřítko:			
Část PD: Sadové úpravy - k.ú. Habrovany		Číslo zakázky:		129/2024	
		Formát:		3x44	
Název výkresu: Situace návrhu výsadby		Číslo výkresu:		Číslo paré:	
		D			

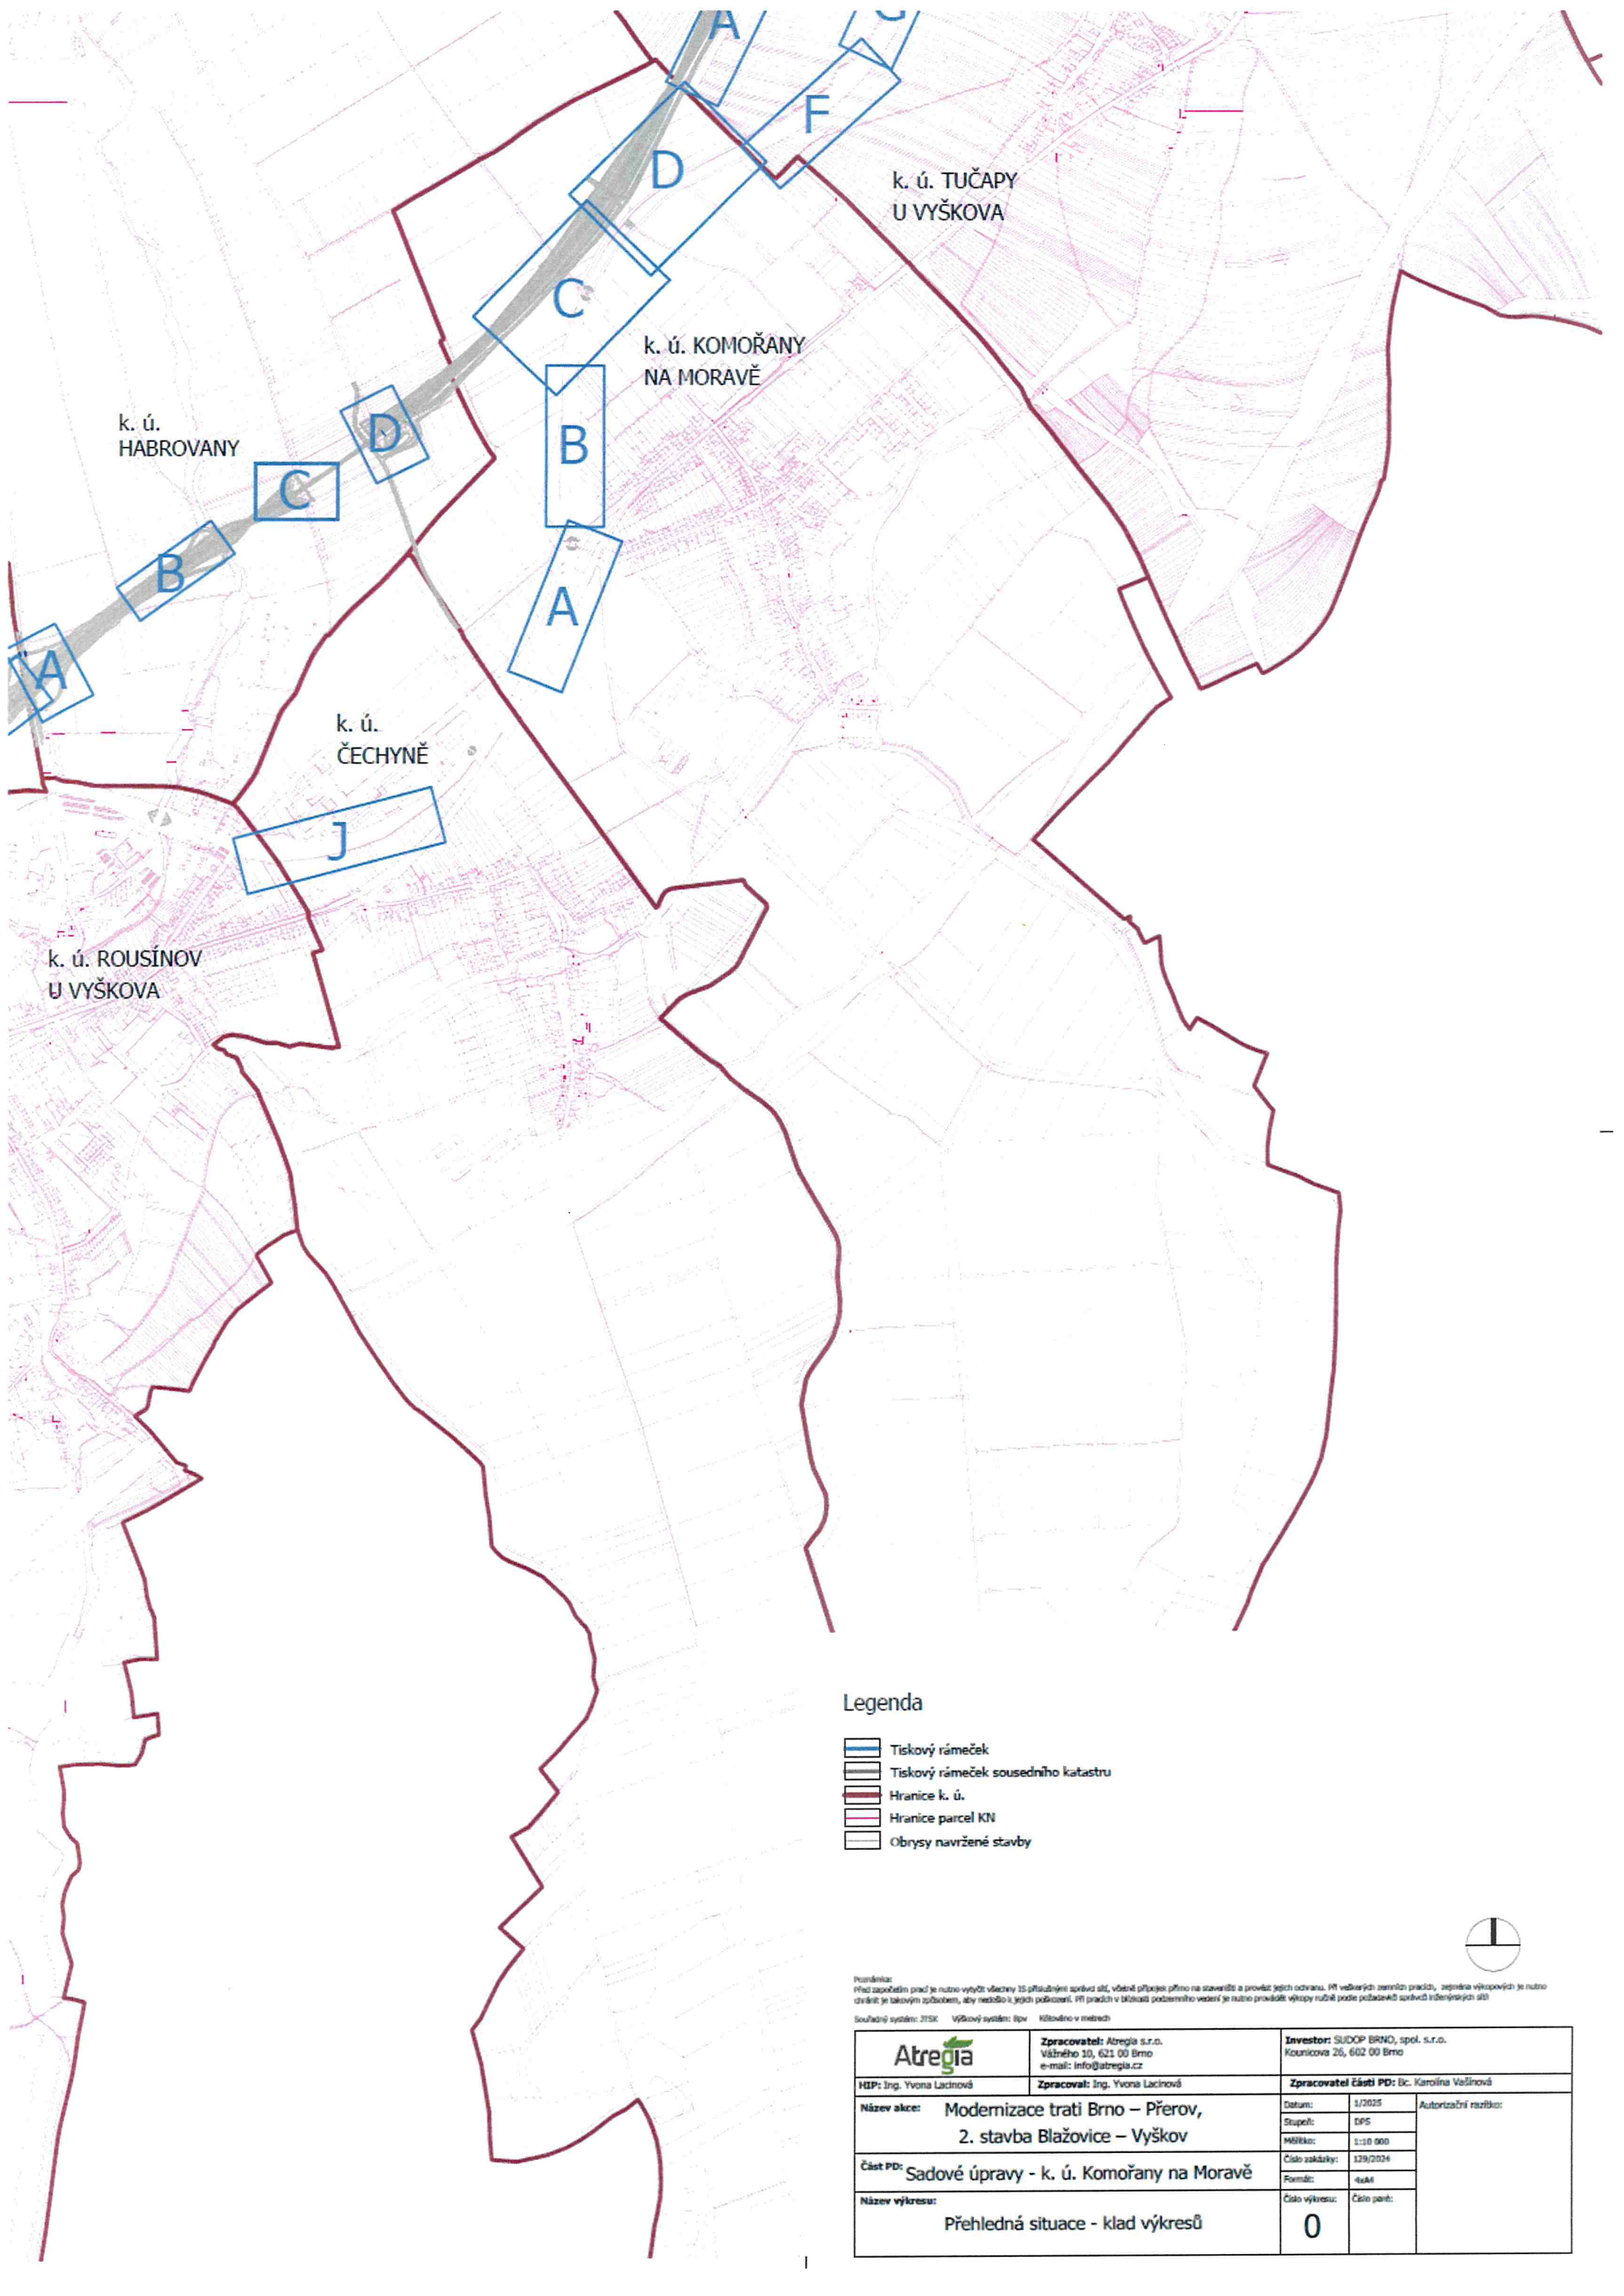



Legenda

- Tiskový rámeček
- Tiskový rámeček sousedního katastru
- Hranice k. ú.
- Hranice parcel HN
- Obrysy navržené stavby

Atregia		Investor: SUDOP BRNO, spol. s r.o. Kounicova 26, 602 00 Brno	
HIP: Ing. Yvona Lachnová		Zpracovatel: Ing. Yvona Lachnová	
Název akce: Modernizace trati Brno – Přerov, 2. stavba Blazovice – Vyškov		Zpracovatel části PD: Bc. Karolína Vašíňová	
Část PD: Sadové úpravy - k. ú. Komořany na Moravě		Datum: 1/2025	Autorizační razítko:
Název výkresu: Přehledná situace - klad výkresů		Stupeň: DPS	
		Mřížka: 1:10 000	
		Číslo zakázky: 129/2024	
		Formát: A4	Číslo parčí:
		Číslo výkresu: 0	

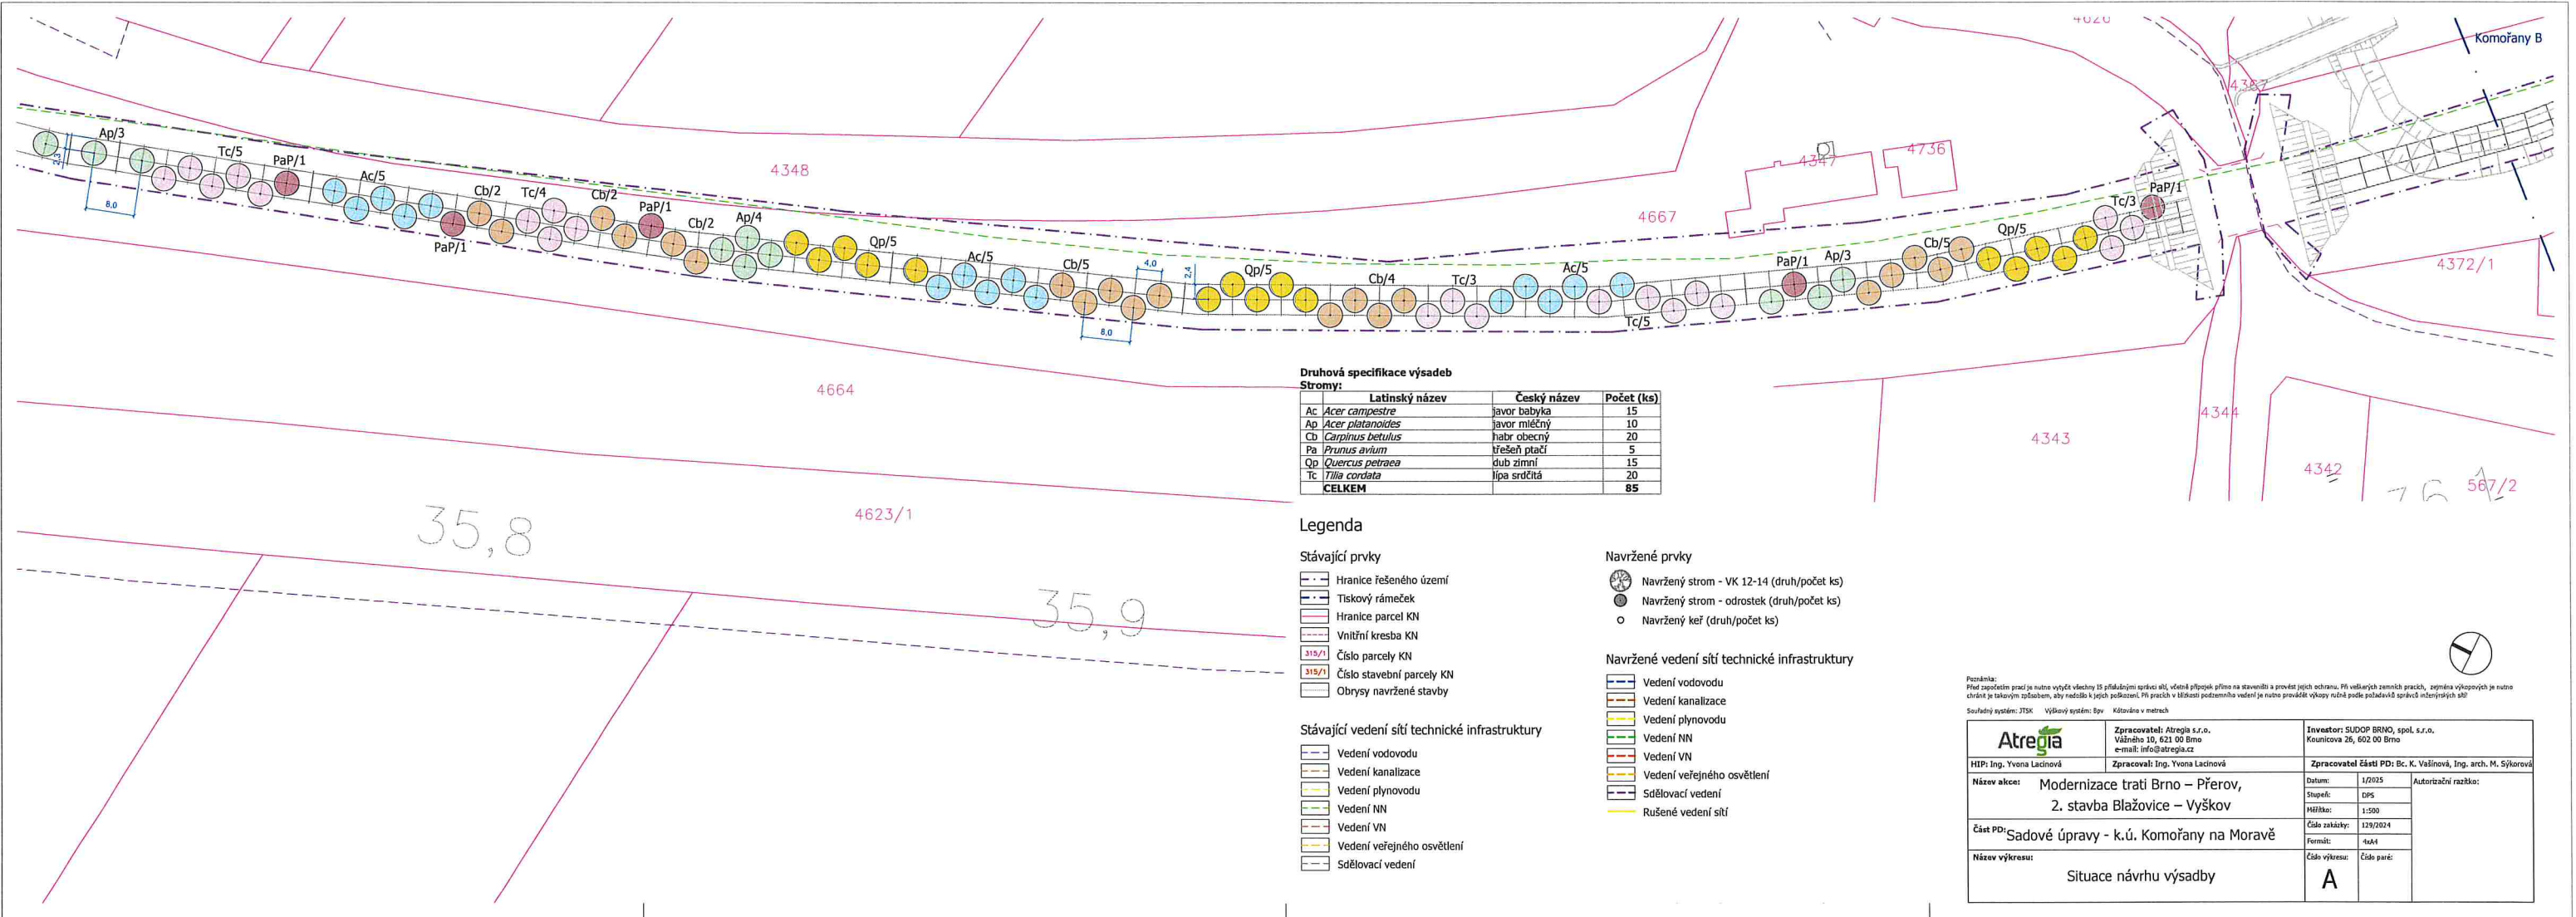

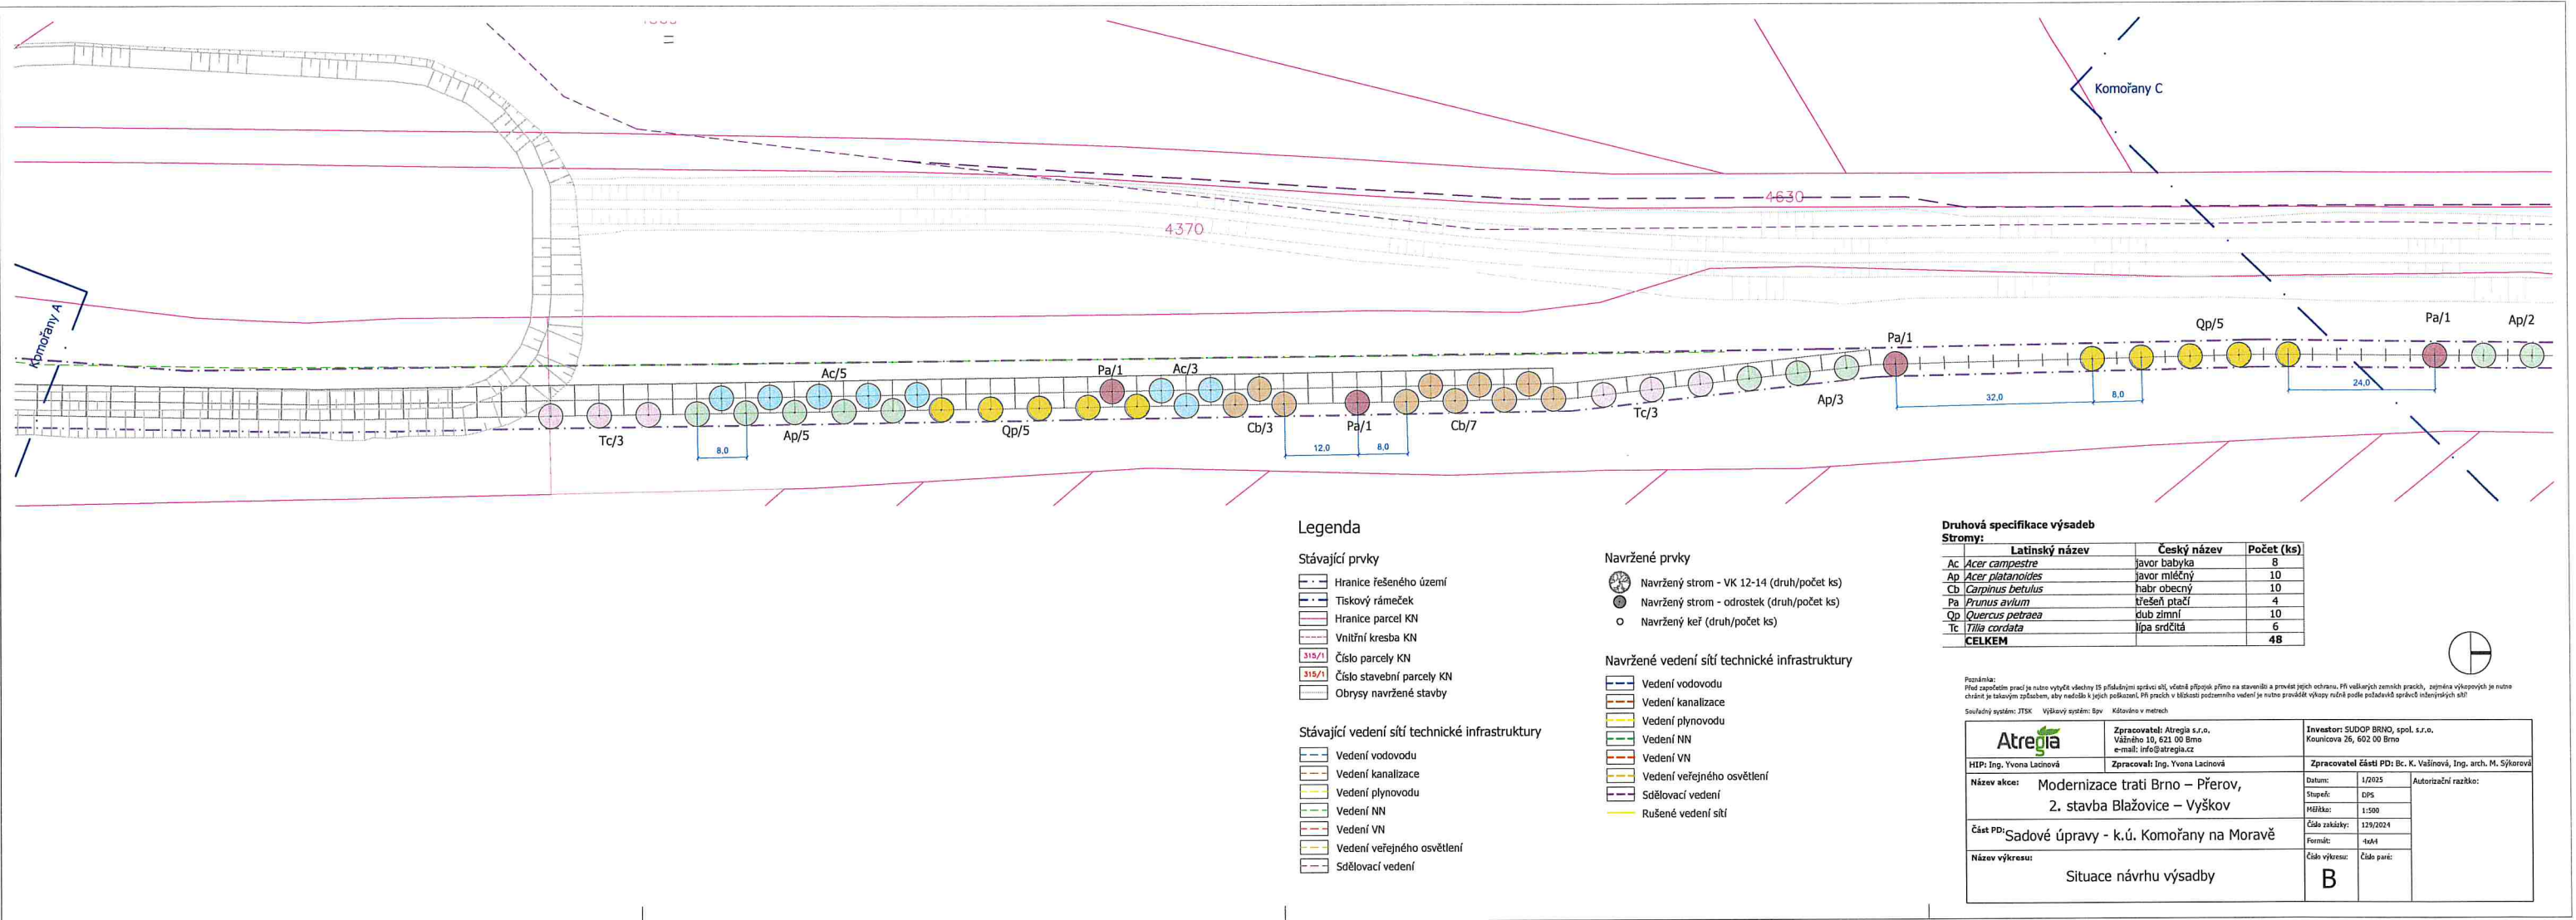

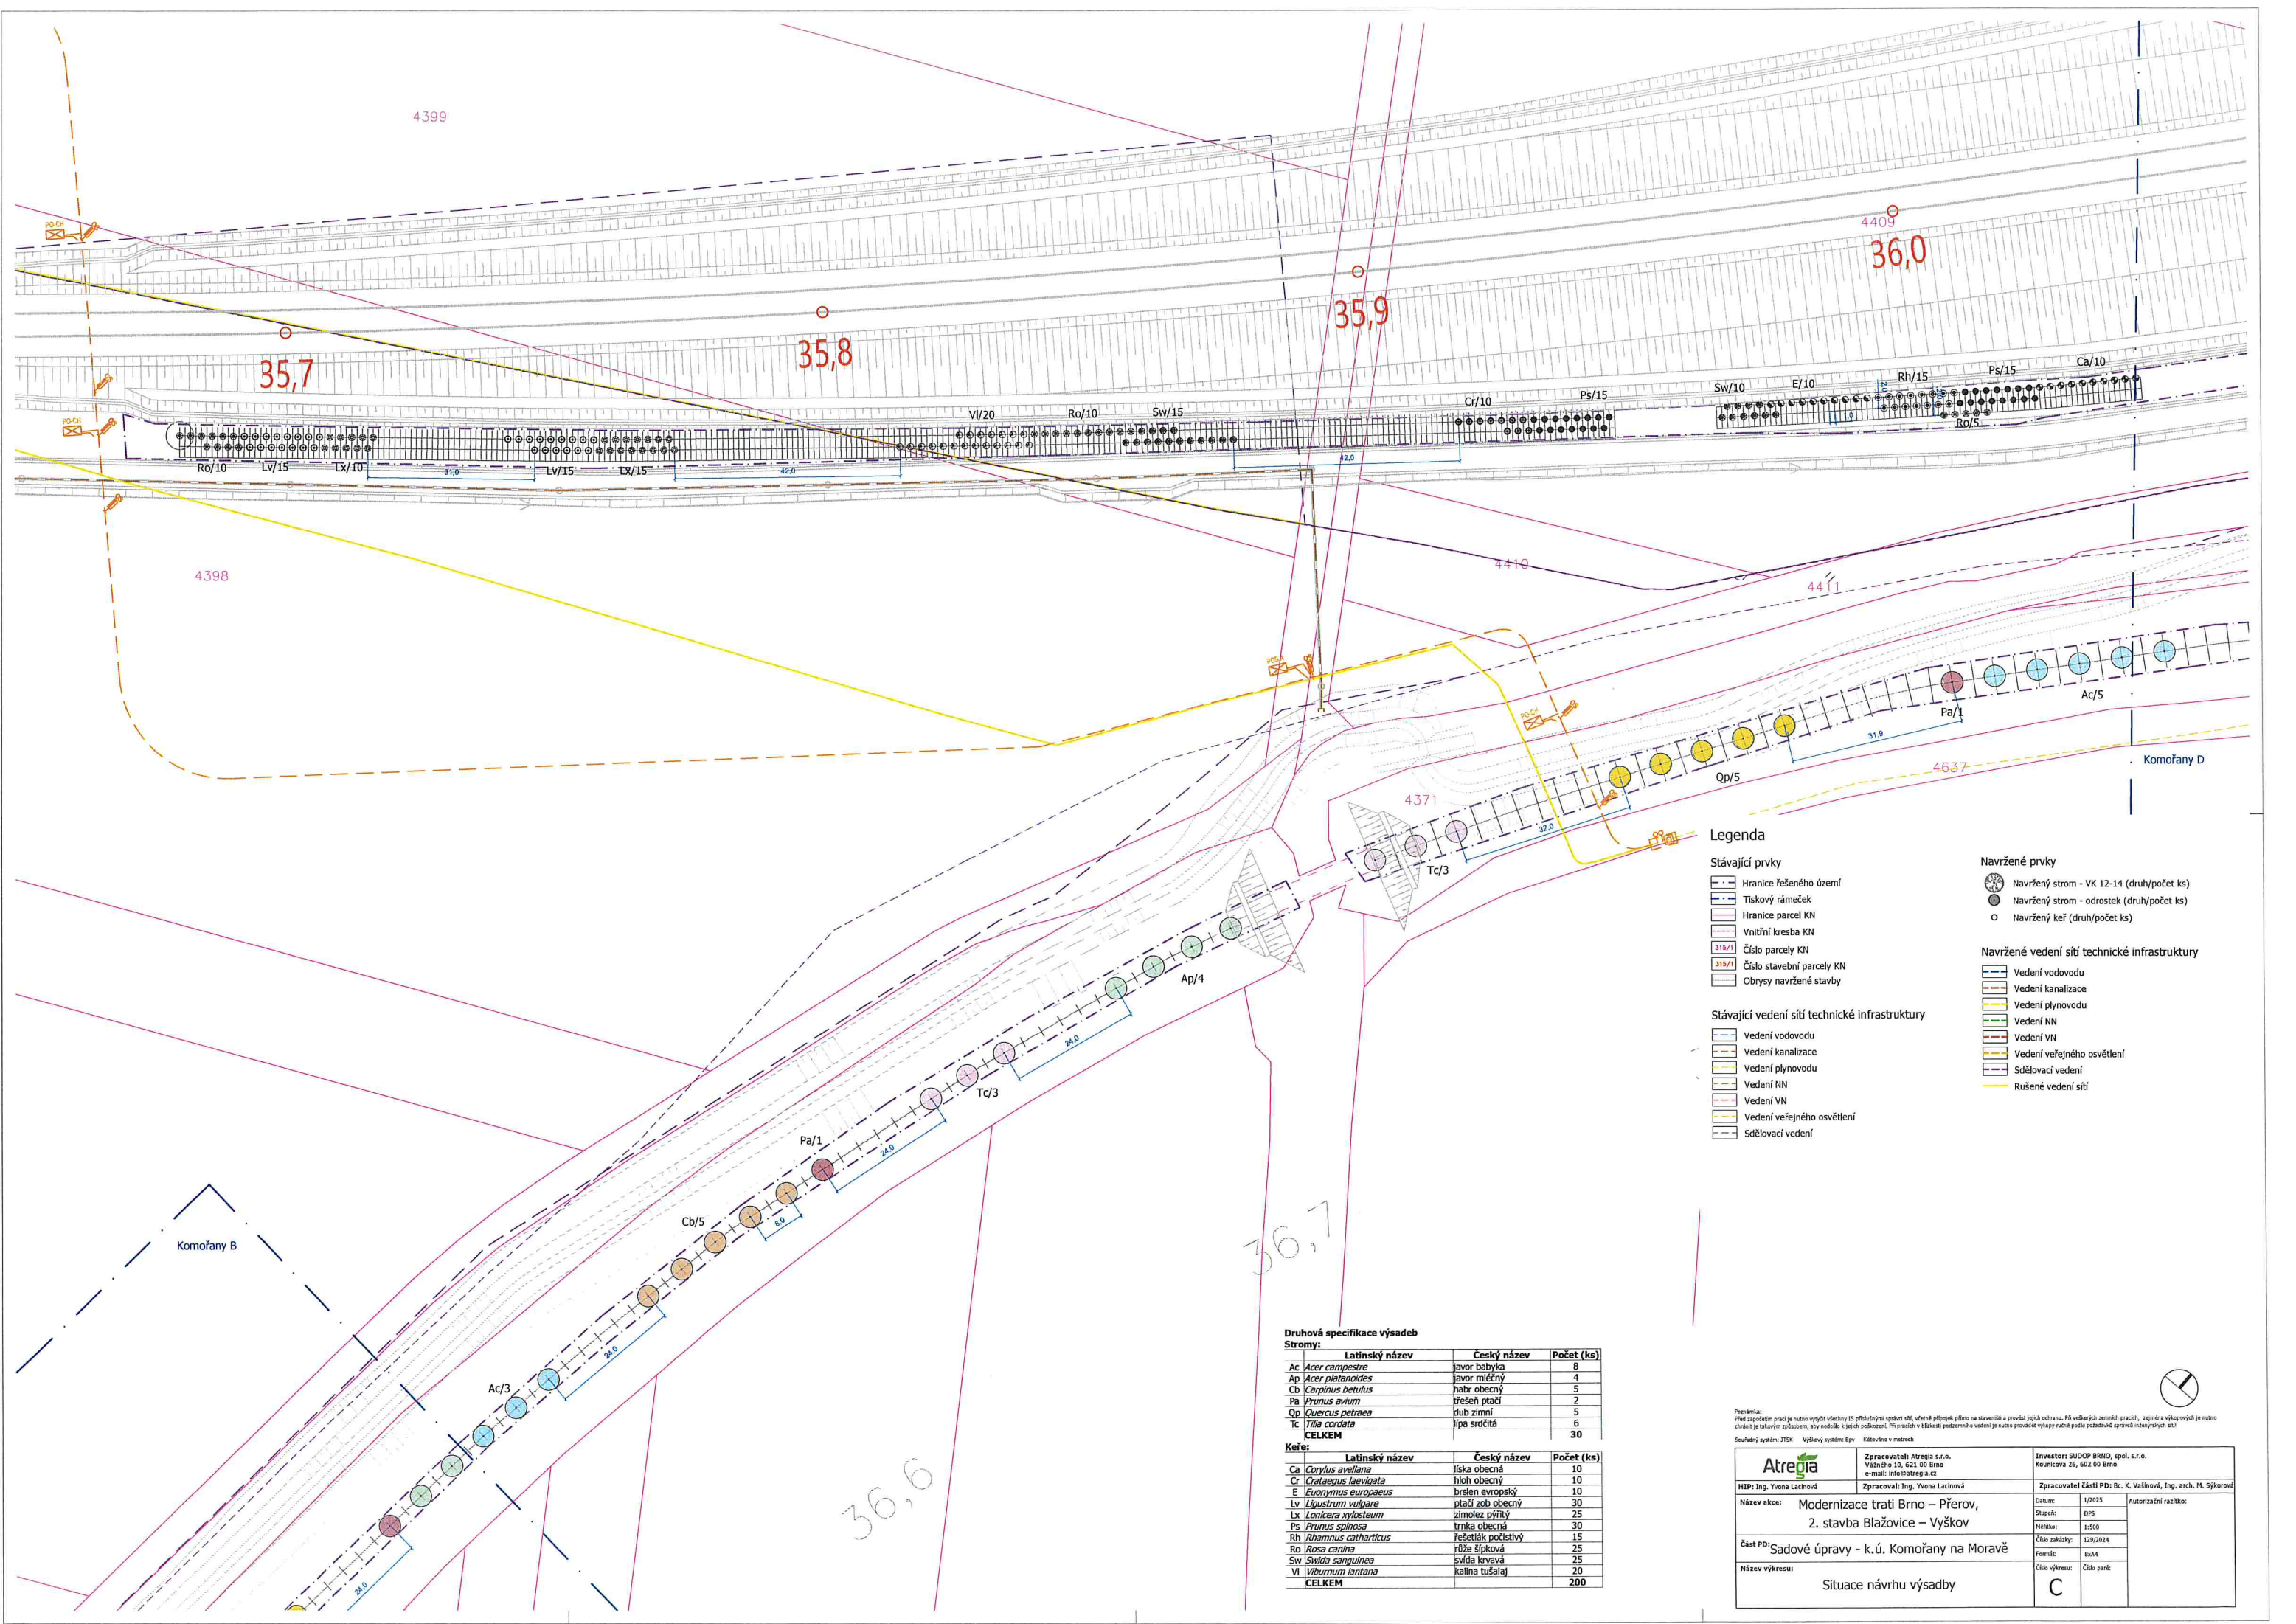

Legenda

Stávající prvky

- Hranice řešeného území
- Tiskový rámeček
- Hranice parcel KN
- Vnitřní kresba KN
- 315/1 Číslo parcely KN
- 315/1 Číslo stavební parcely KN
- Obrysy navržené stavby

Stávající vedení sítí technické infrastruktury

- Vedení vodovodu
- Vedení kanalizace
- Vedení plynovodu
- Vedení NN
- Vedení VN
- Vedení veřejného osvětlení
- Sídlovací vedení

Navržené prvky

- Navržený strom - VK 12-14 (druh/počet ks)
- Navržený strom - odrostek (druh/počet ks)
- Navržený keř (druh/počet ks)

Navržené vedení sítí technické infrastruktury

- Vedení vodovodu
- Vedení kanalizace
- Vedení plynovodu
- Vedení NN
- Vedení VN
- Vedení veřejného osvětlení
- Sídlovací vedení
- Rušené vedení sítí

Druhá specifika výsadby

Stromy:	Latinský název	Český název	Počet (ks)
Ac	<i>Acer campestre</i>	javor babyka	8
Ap	<i>Acer platanoides</i>	javor mléčný	4
Cb	<i>Carpinus betulus</i>	habr obecný	5
Pa	<i>Prunus avium</i>	třešň ptačí	2
Qp	<i>Quercus petraea</i>	dub zimní	5
Tc	<i>Tilia cordata</i>	lípa srdčitá	6
CELKEM			30

Keře:	Latinský název	Český název	Počet (ks)
Ca	<i>Corylus avellana</i>	líška obecná	10
Cr	<i>Crataegus laevigata</i>	hloh obecný	10
E	<i>Euonymus europaeus</i>	brslen evropský	10
Lv	<i>Ligustrum vulgare</i>	placť zob obecný	30
Lx	<i>Lonicera xylosteum</i>	zimolez pýřitý	25
Ps	<i>Prunus spinosa</i>	trnka obecná	30
Rh	<i>Rhamnus catharticus</i>	řešetlák počistivý	15
Ro	<i>Rosa canina</i>	růže šípová	25
Sw	<i>Svidia sanguinea</i>	svída krvavá	25
Vi	<i>Viburnum lantana</i>	kalina tušalaj	20
CELKEM			200

Proječní list:

Foto: Ing. Yvona Lachová, Váňová 10, 621 00 Brno, e-mail: info@atregia.cz

Investor: SUDOP BRNO, spol. s r.o., Kounicova 16, 602 00 Brno


HIP: Ing. Yvona Lachová, Zpracoval: Ing. Yvona Lachová, Zpracovatel: Zástupce: Bc. K. Vašílková, Ing. arch. M. Štorková

Název akce: Modernizace trati Brno – Přerov, 2. stavba Blažovice – Vyškov

Část PD: Sadové úpravy - k.ú. Komořany na Moravě

Název výkresu: Situace návrhu výsadby

Datum: 1/2025, Stupeň: DPS, Měřítko: 1:500, Číslo zakázky: 129/2024, Formát: A4, Číslo výkresu: C, Číslo parčí: C

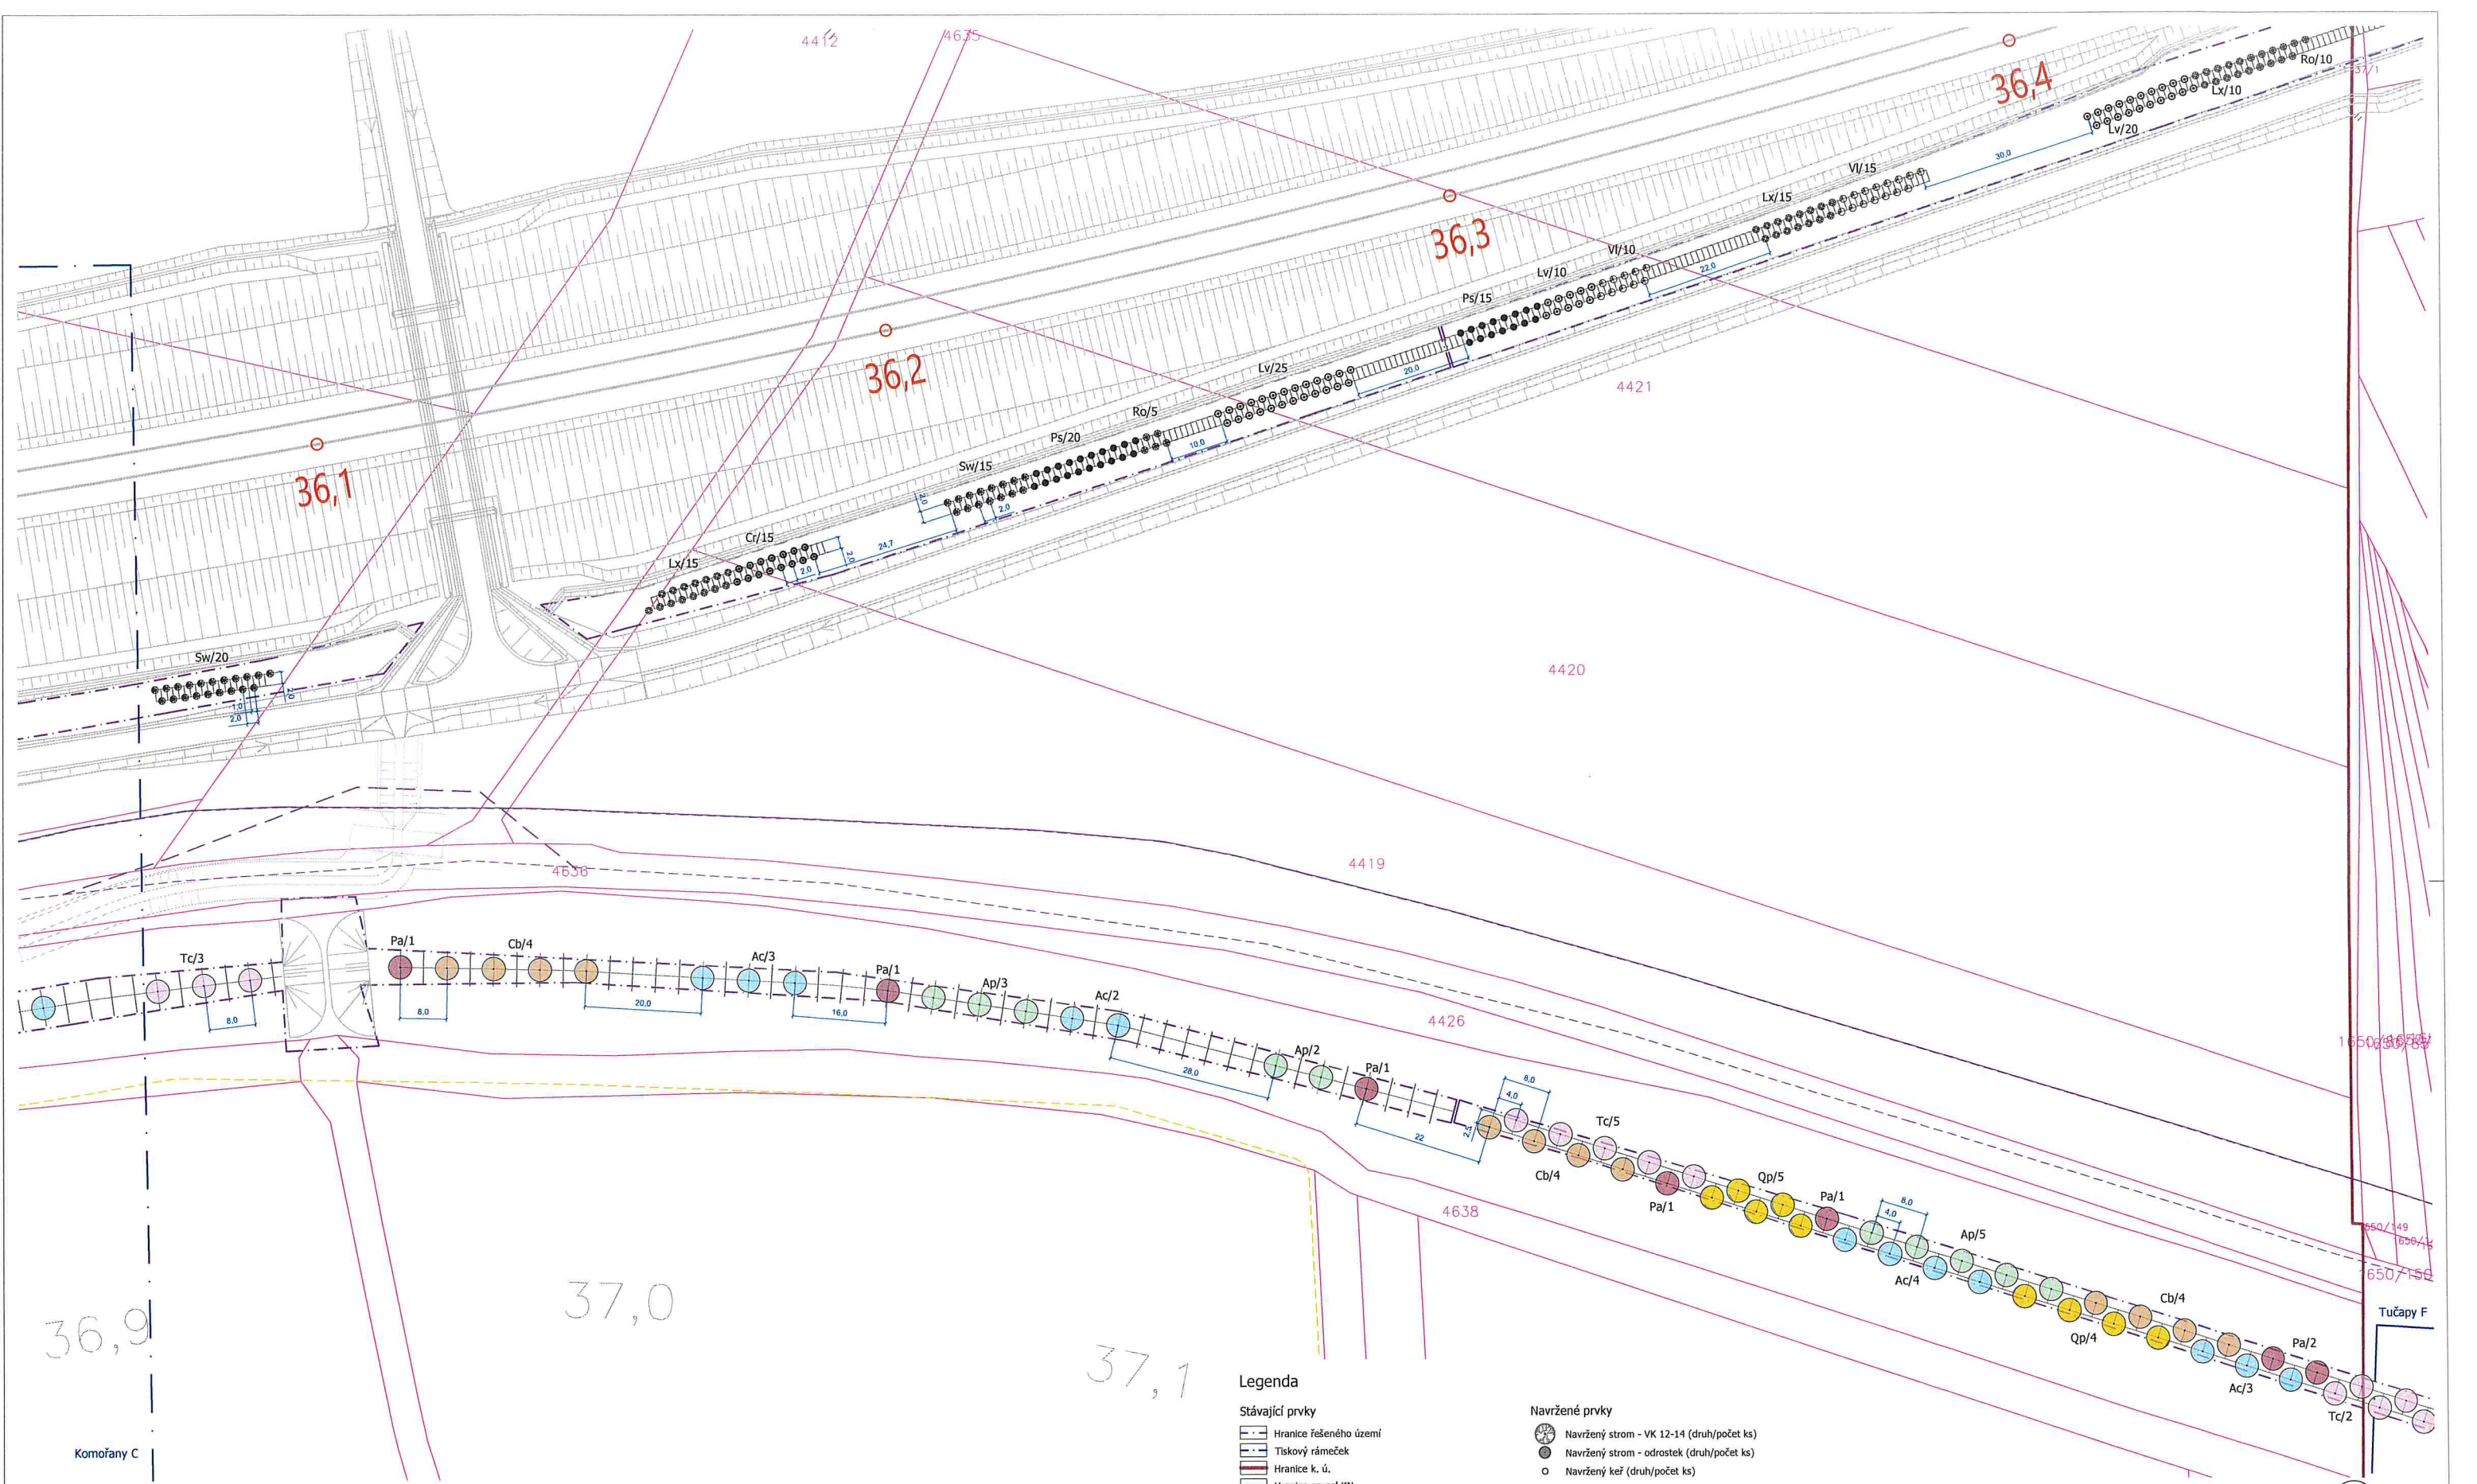

Druhová specifikace výsadeb			
Stromy:			
	Latinský název	Český název	Počet (ks)
Ac	<i>Acer campestre</i>	javor babyka	12
Ap	<i>Acer platanoides</i>	javor mléč	10
Cb	<i>Carpinus betulus</i>	habr obecný	12
Pr	<i>Prunus avium</i>	křeštel ptačí	7
Qp	<i>Quercus petraea</i>	dub zimní	9
Tc	<i>Tilia cordata</i>	lilja srdčitá	10
CELKEM			60
Keře:			
	Latinský název	Český název	Počet (ks)
Cr	<i>Crataegus laevigata</i>	hloh obecný	15
Lv	<i>Ligustrum vulgare</i>	ptačí zob obecný	55
Lx	<i>Lonicera xylosteum</i>	zimolez pýřitý	40
Ps	<i>Prunus spinosa</i>	trnka obecná	35
Ro	<i>Rosa canina</i>	říže šípková	15
Sw	<i>Spiraea sanguinea</i>	svída krvavá	35
Vi	<i>Viburnum lantana</i>	kalina tušalaj	25
CELKEM			220

Legenda

Stávající prvky

- Hranice řešeného území
- Tiskový rámeček
- Hranice k. ú.
- Hranice parcel KN
- Vnitřní kresba KN
- 319/1 Číslo parcely KN
- 319/1 Číslo stavební parcely KN
- Obrys navrhované stavby

Stávající vedení sítí technické infrastruktury

- Vedení vodovodu
- Vedení kanalizace
- Vedení plynovodu
- Vedení NN
- Vedení VN
- Vedení veřejného osvětlení
- Sdělovací vedení


Navržené prvky

- Navržený strom - VK 12-14 (druh/počet ks)
- Navržený strom - odrostek (druh/počet ks)
- Navržený keř (druh/počet ks)

Navržené vedení sítí technické infrastruktury


- Vedení vodovodu
- Vedení kanalizace
- Vedení plynovodu
- Vedení NN
- Vedení VN
- Vedení veřejného osvětlení
- Sdělovací vedení
- Rušené vedení sítí

Poznámka: Před započatím prací je nutno vytyčit všechny IS příslušným správcem, včetně připojek přímo na staveništi a provést jejich ochranu. Při vaření zemních prací, zejména výkopových je nutno chránit je takovým způsobem, aby nedošlo k jejich poškození. Při pracích v blízkosti podzemního vedení je nutno provádět výkopy ručně podle požadavků agrárního inženýrského úřadu. Souřadný systém: JTSK Výškový systém: BpV Kótováno v metrech		Zpracovatel: Atrégia s.r.o. Váňského 10, 621 00 Brno e-mail: info@atregia.cz		Investor: SUDOP BRNO, spol. s r.o. Kounicova 26, 602 00 Brno	
HIP: Ing. Yvona Lacinová		Zpracovatel: Ing. Yvona Lacinová		Zpracovatel: Ing. K. Vašíček, Ing. arch. M. Sýkora	
Název akce: Modernizace trati Brno – Přerov, 2. stavba Blažovice – Vyškov		Datum: 1/2025 Stupeň: DPS Měřítko: 1:500		Autorizační razítko:	
Část PD: Sadové úpravy - k.ú. Komořany na Moravě		Číslo zakázky: 129/2024		Formát: A4	
Název výkresu: Situace návrhu výsadeb		Číslo výkresu: D		Číslo parčí:	

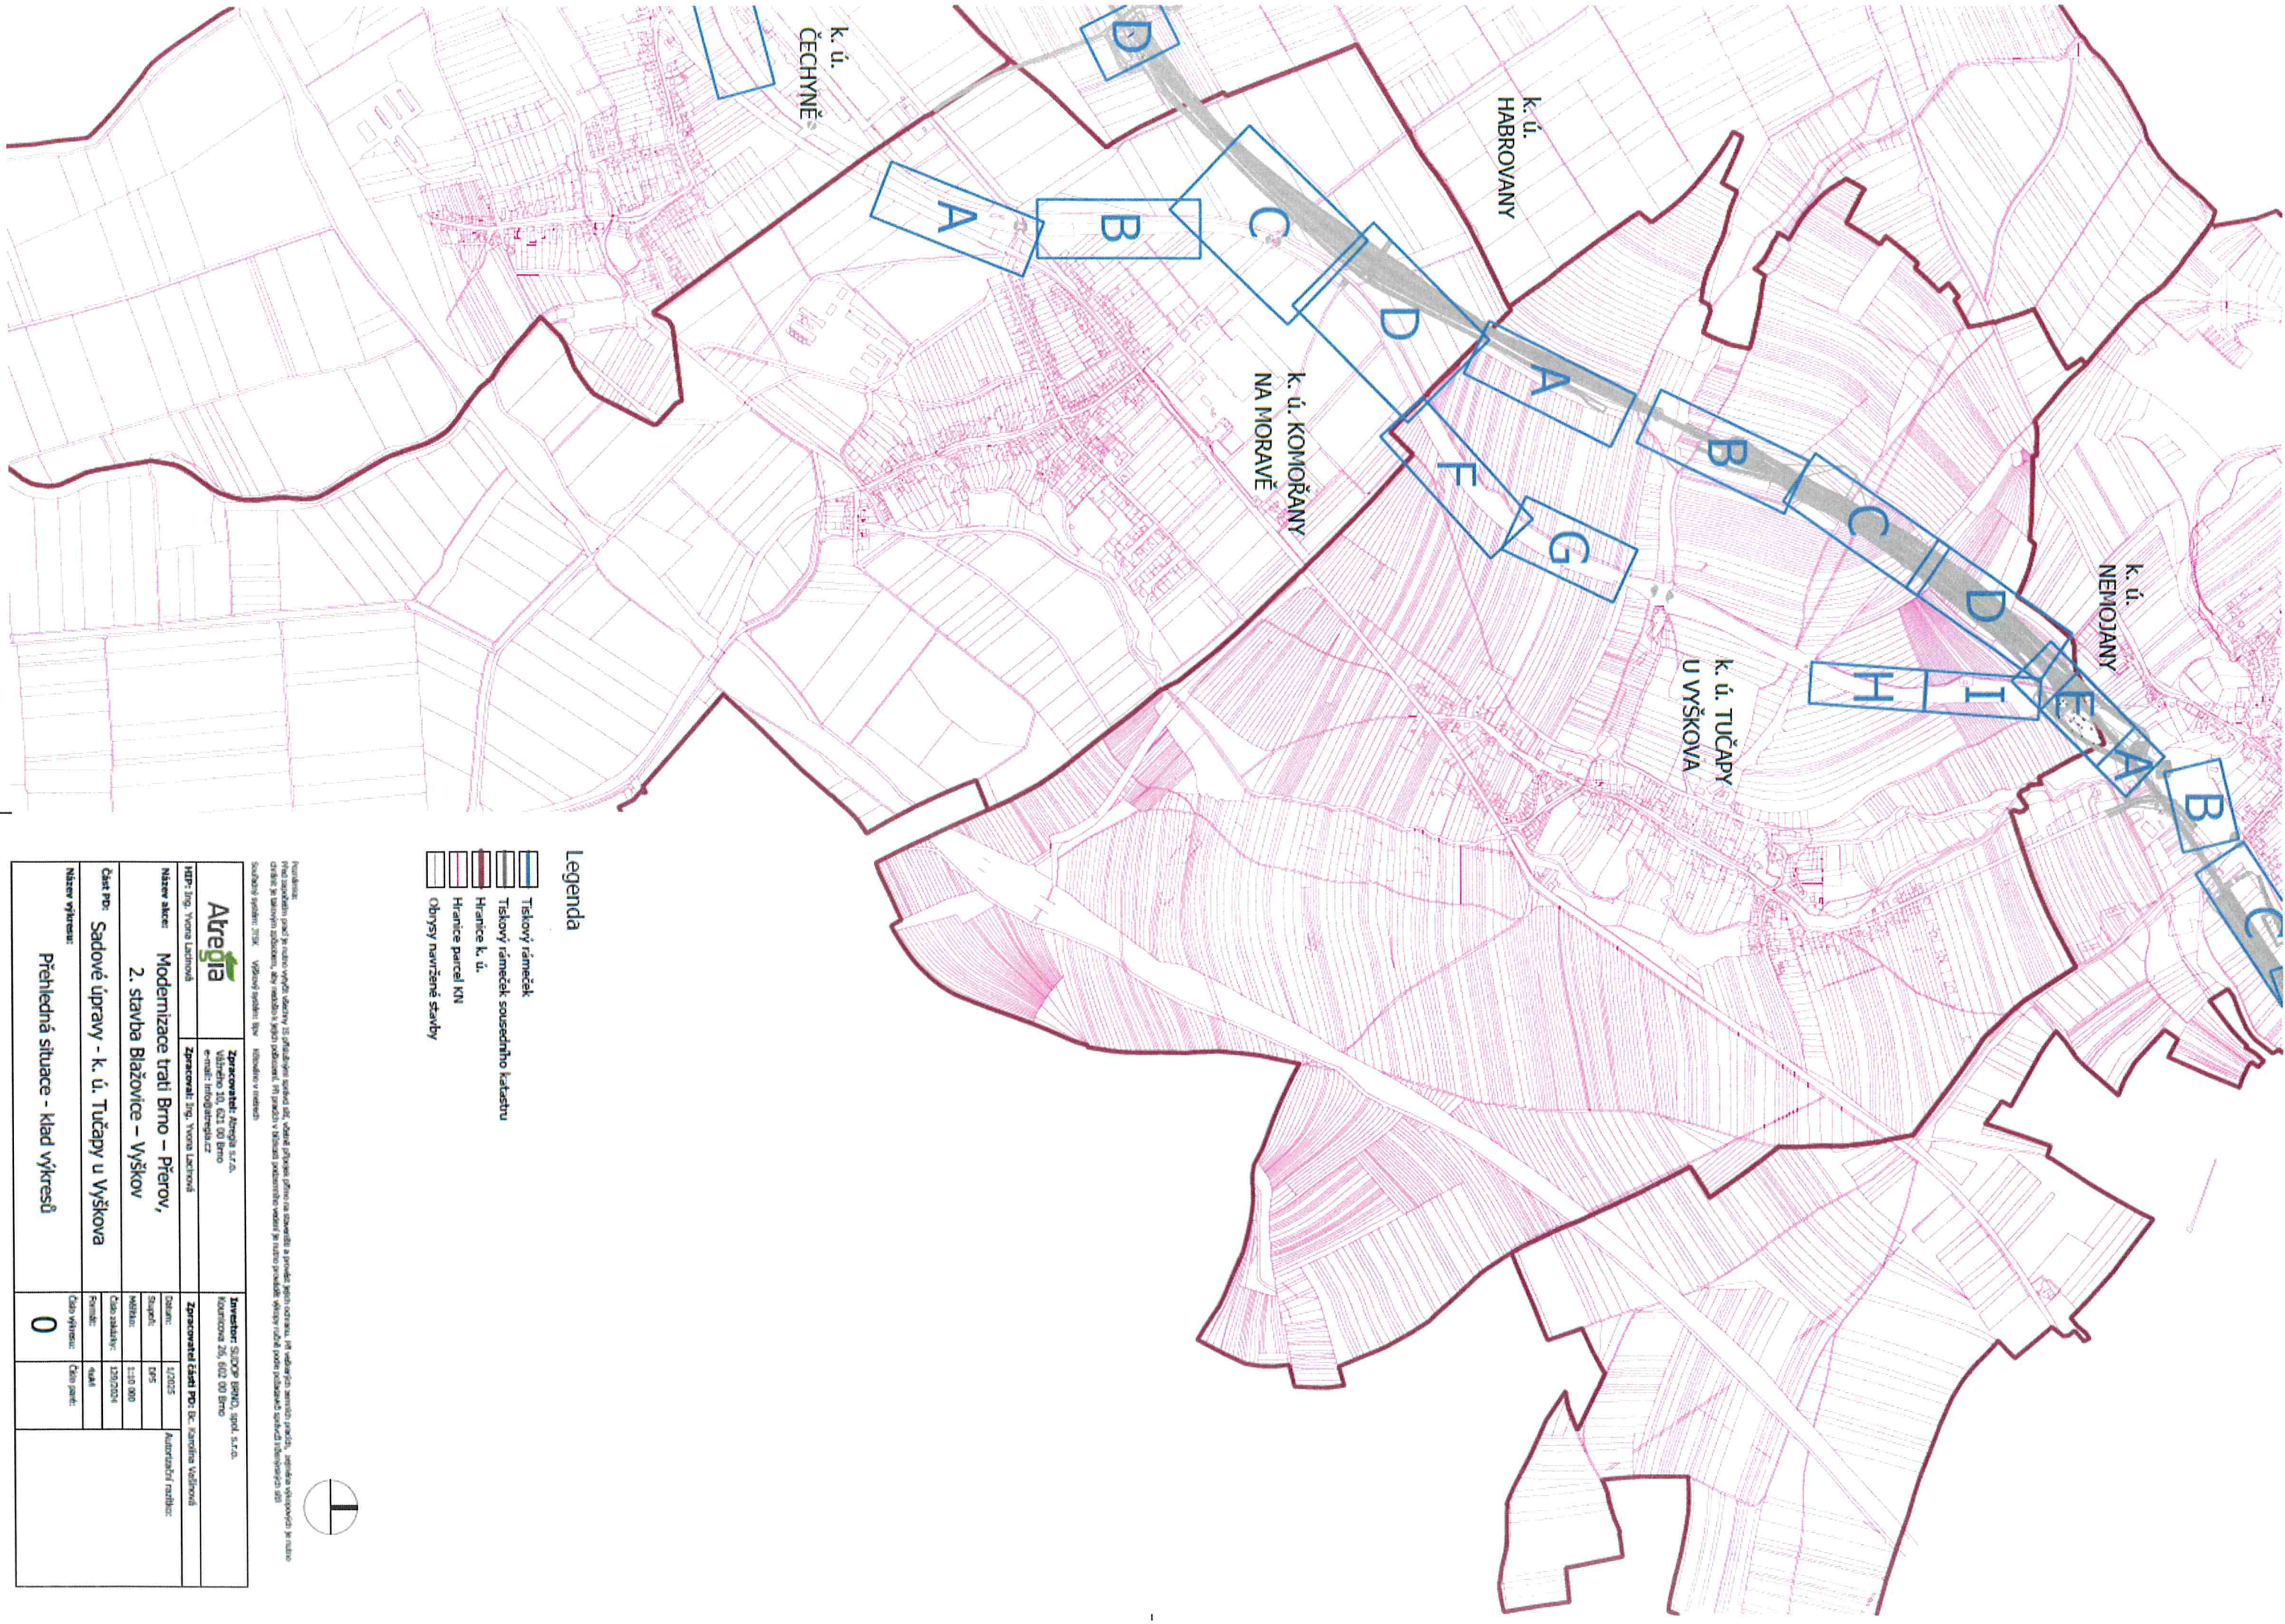

- Legenda**
- Tiskový rámeček
 - Tiskový rámeček sousedního katastru
 - Hranice k. ú.
 - Hranice parcel KN
 - Obrisy navržené stavby

Atrégia		Zpracovatel: Atrégia s.r.o. Václavské 10, 602 00 Brno e-mail: info@atregia.cz		Zhotovitel: SÚOPR JIHU, spol. s r.o. Kotvická 26, 602 00 Brno	
HDP: Ing. Věra Lachová		Zpracovatel: Ing. Věra Lachová		Zpracovatel čísel PÚ: Bc. Jaroslav Voškovský	
Název akce: Modernizace trati Brno – Přerov, 2. stavba Blažovice – Vyškov		Datum: 1/12/2025		Autorizační razítko:	
Číslo PÚ: Sadové úpravy - k. ú. Tučapy u Vyškova		Stupeň: DPS		Číslo zakázky: 120/2024	
Název výkresu: Přehledná situace - klad výkresů		WKBhu: 1:10 000		Formát: A4	
		Číslo výkresu: 0		Číslo par.: 	

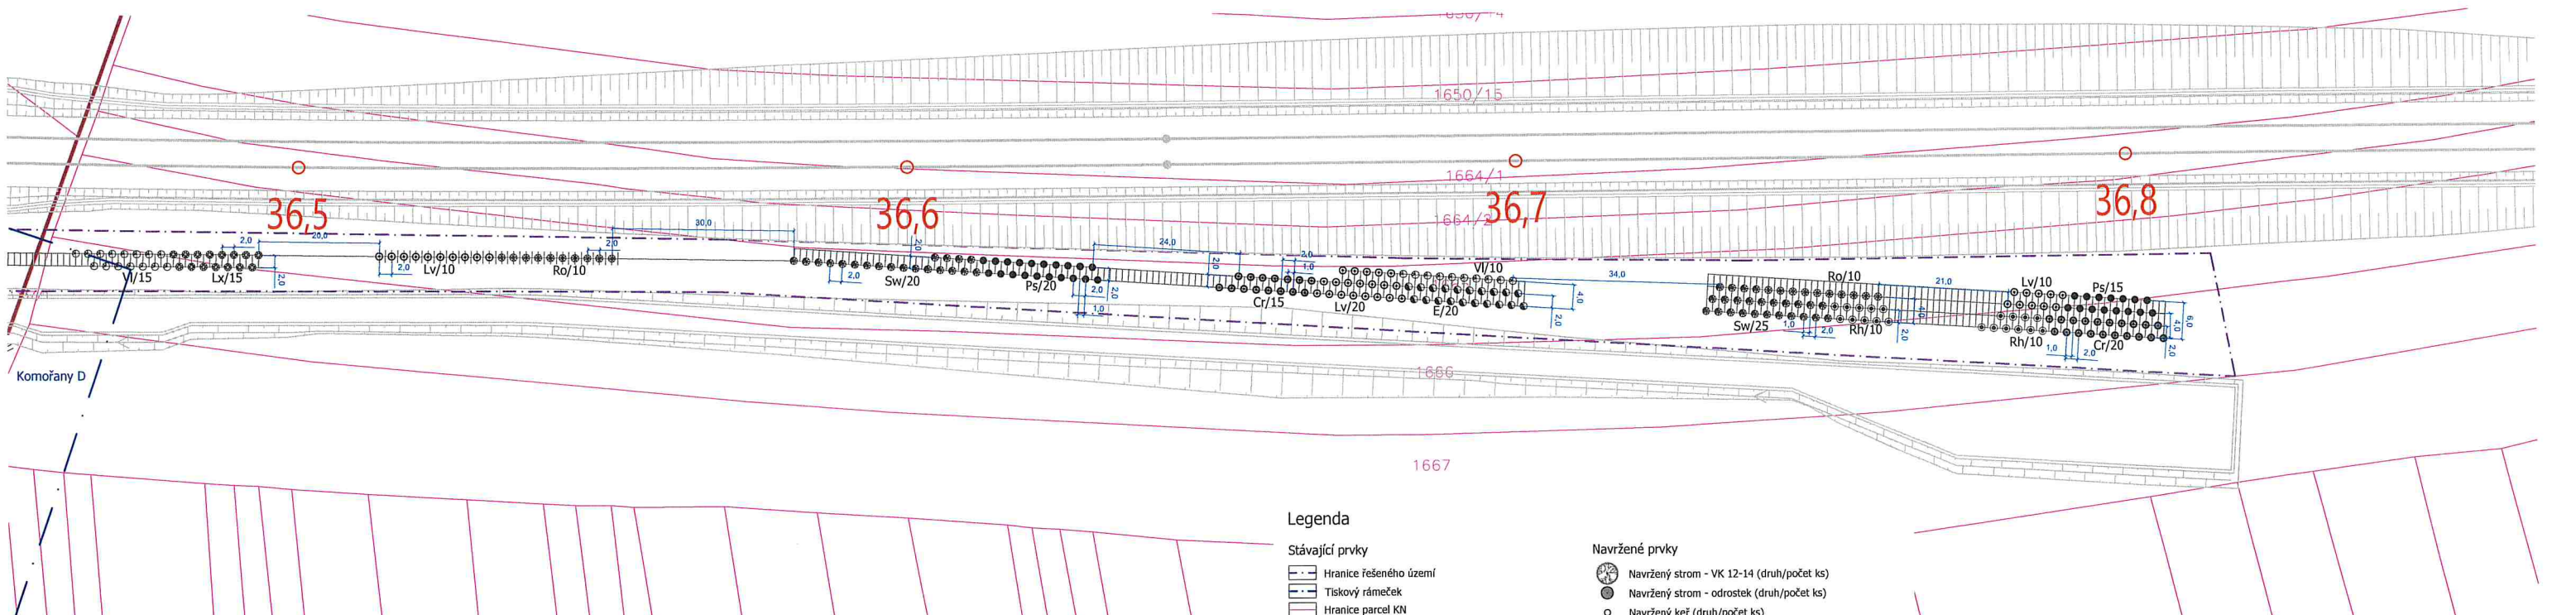

Druhová specifikace výsadeb			
Keře:	Latinský název	Český název	Počet (ks)
Cr	Crataegus laevigata	hloh obecný	35
E	Euonymus europaeus	brslen evropský	20
Lv	Ligustrum vulgare	ptačí zob obecný	40
Lx	Lonicera xylosteum	zimolez pýřitý	15
Ps	Prunus spinosa	trnka obecná	35
Rh	Rhamnus catharticus	řešetlák počistivý	20
Ro	Rosa canina	růže šípková	20
Sw	Swida sanguinea	svída krvavá	45
Vi	Viburnum lantana	kalina tušalaj	25
CELKEM			255

Legenda

Stávající prvky

- Hranice řešeného území
- Tiskový rámeček
- Hranice parcel KN
- Vnitřní kresba KN
- 315/1 Číslo parcely KN
- 316/1 Číslo stavební parcely KN
- Obrysy navržené stavby

Stávající vedení sítí technické infrastruktury

- Vedení vodovodu
- Vedení kanalizace
- Vedení plynovodu
- Vedení NN
- Vedení VN
- Vedení veřejného osvětlení
- Sdělovací vedení


Navržené prvky


- Navržený strom - VK 12-14 (druh/počet ks)
- Navržený strom - odrostek (druh/počet ks)
- Navržený keř (druh/počet ks)

Navržené vedení sítí technické infrastruktury

- Vedení vodovodu
- Vedení kanalizace
- Vedení plynovodu
- Vedení NN
- Vedení VN
- Vedení veřejného osvětlení
- Sdělovací vedení
- Rušené vedení sítí

Poznámka: Před započatím prací je nutné vytyčit všechny 15 příslušnými správci ulic, včetně přílopek přímo na staveništi a provést jejich ochranu. Při realizaci zemních prací, zejména výkopových je nutno chránit je takovým způsobem, aby nedošlo k jejich poškození. Při pracích v blízkosti podzemního vedení je nutno provést výkopový průběh podle požadavků správce inženýrských sítí! Souřadný systém: JTSK Výškový systém: ŠpV Kótování v metrech			
 Atregia		Investor: SUDOP BRNO, spol. s r.o. Kounicova 26, 602 00 Brno	
HIP: Ing. Yvona Lacinová		Zpracoval: Ing. Yvona Lacinová	
Zpracovatel: Atregia s.r.o., Váňského 10, 621 00 Brno e-mail: info@atregia.cz		Zpracovatel částí PD: Bc. K. Vašíňová, Ing. arch. M. Sýkorová	
Název akce: Modernizace trati Brno – Přerov, 2. stavba Blažovice – Vyškov		Datum: 1/2025 Stupeň: DPS Měřítko: 1:500	
Část PD: Sadové úpravy - k.ú. Tučapy u Vyškova		Číslo zakázky: 129/2024 Formát: A4x4	
Název výkresu: Situace návrhu výsadby		Číslo výkresu: Číslo parčí:	
		A	

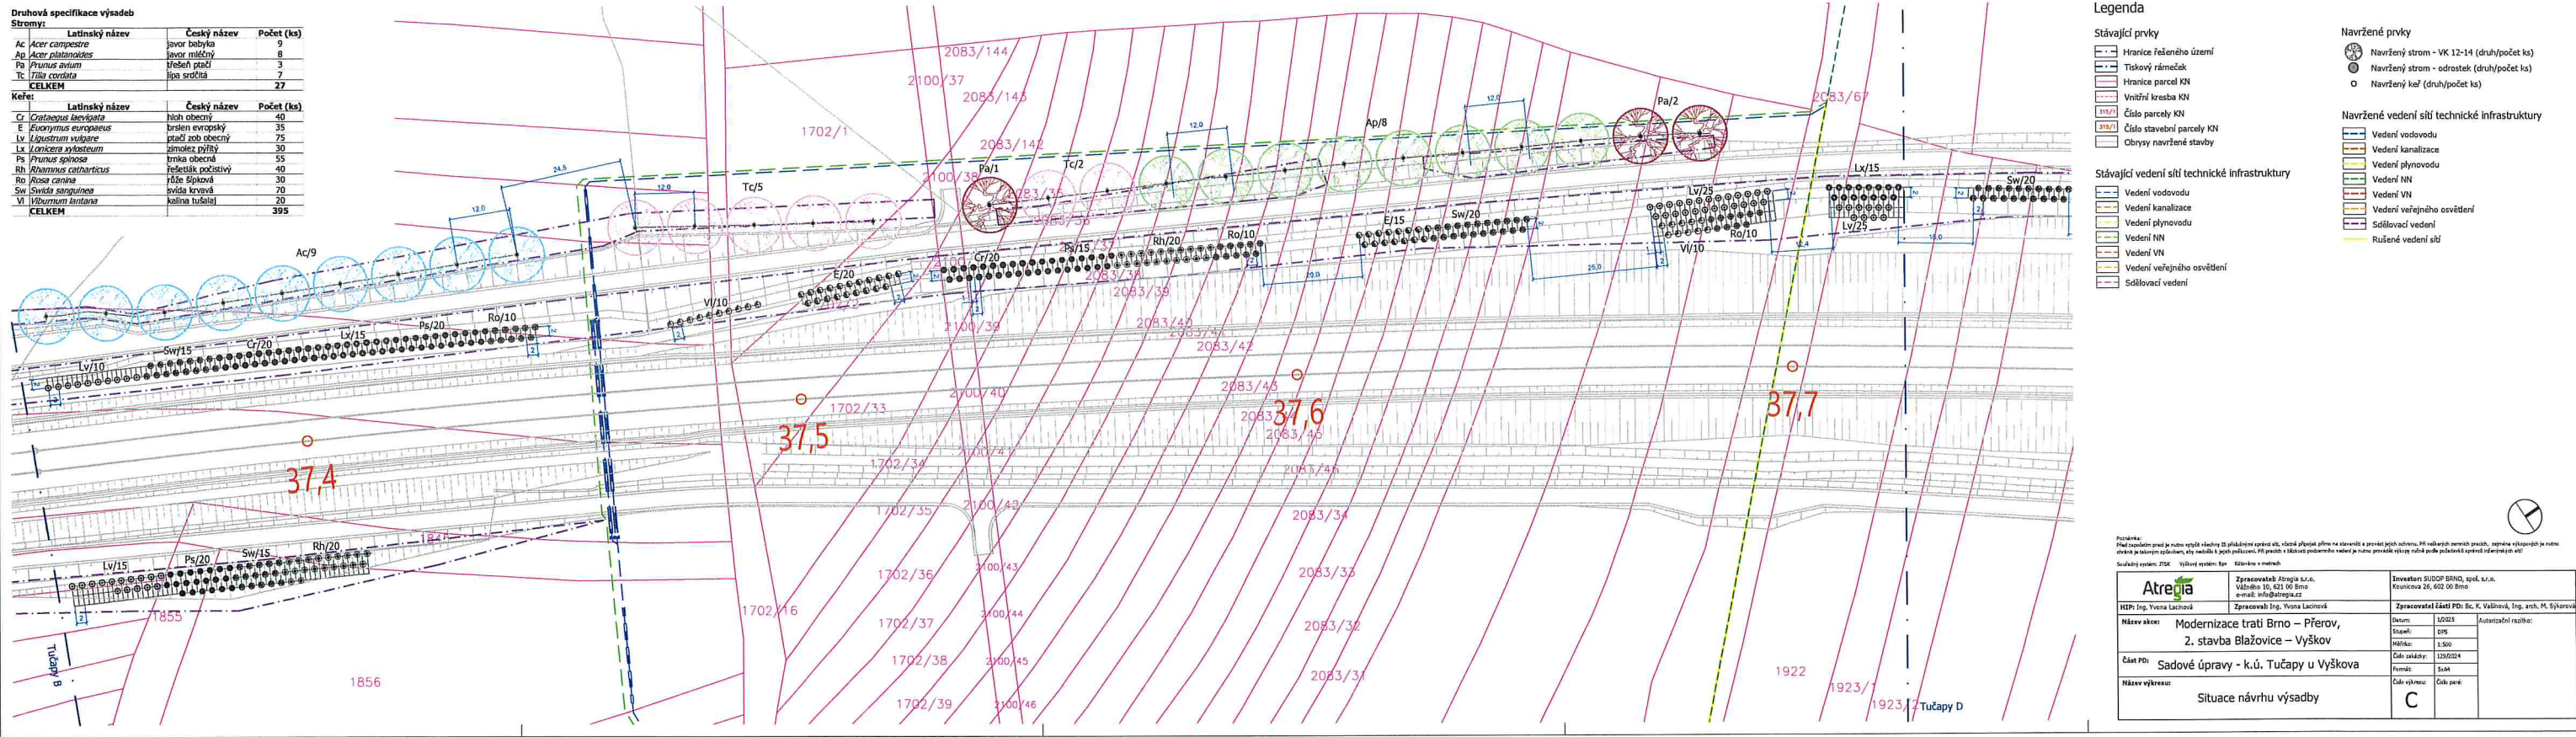

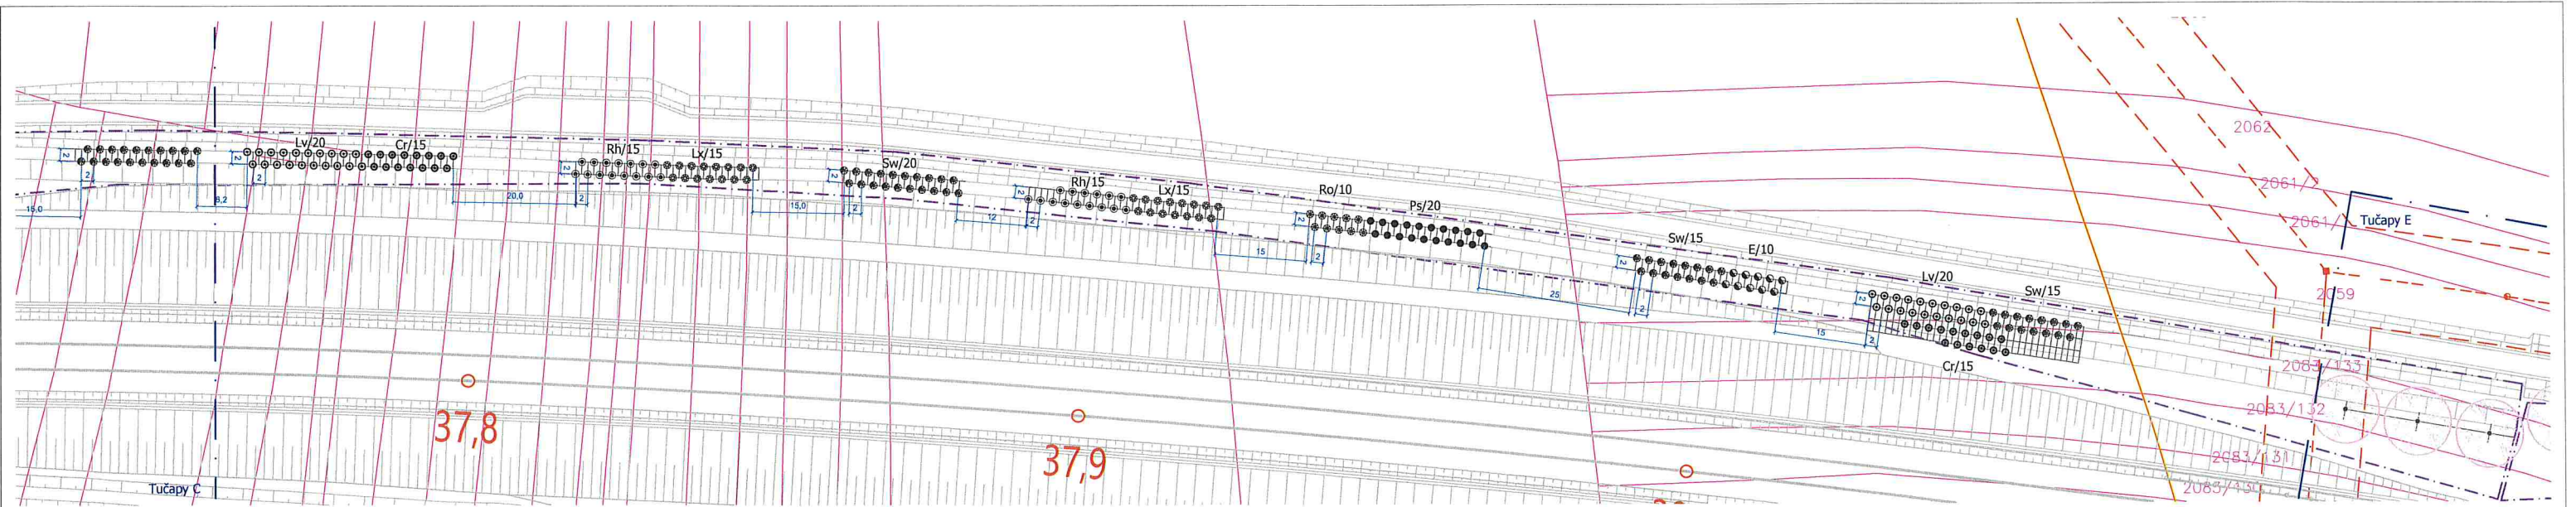

Legenda

Stávající prvky

- Hranice řešeného území
- Tiskový rámeček
- Hranice parcel KN
- Vnitřní kresba KN
- 315/1 Číslo parcely KN
- 315/1 Číslo stavební parcely KN
- Obrisy navržené stavby

Stávající vedení sítí technické infrastruktury

- Vedení vodovodu
- Vedení kanalizace
- Vedení plynovodu
- Vedení NN
- Vedení VN
- Vedení veřejného osvětlení
- Sdělovací vedení

Navržené prvky

- Navržený strom - VK 12-14 (druh/počet ks)
- Navržený strom - odrostek (druh/počet ks)
- Navržený keř (druh/počet ks)


Navržené vedení sítí technické infrastruktury

- Vedení vodovodu
- Vedení kanalizace
- Vedení plynovodu
- Vedení NN
- Vedení VN
- Vedení veřejného osvětlení
- Sdělovací vedení
- Rušené vedení sítí

Druhovú specifikace výsadeb

Keře:	Latinský název	Český název	Počet (ks)
Cr	Crataegus laevigata	hloh obecný	30
E	Euonymus europaeus	brslien evropský	10
Lv	Ligustrum vulgare	ptačí zob obecný	40
Lx	Lonicera xylosteum	zimolez pýřitý	30
Ps	Prunus spinosa	trnka obecná	20
Rh	Rhamnus catharticus	řešetlák počistivý	30
Ro	Rosa canina	róže šípková	10
Sw	Swida sanguinea	svída krvavá	50
CELKEM			220

Poznámka: Před započatím prací je nutno vyčistit všechny 15 příslušnými správy sítí, včetně přípojek přímo na staveništi a provést jejich ochranu. Při vedení sítí je nutno chránit je takovým způsobem, aby nedošlo k jejich poškození. Při pracích v blízkosti podzemního vedení je nutno provádět výkopy ručně podle požadavků správců inženýrských sítí. Souřadný systém: JTSK Výškový systém: BpV Kótováno v metrech					
HlP: Ing. Yvona Lacinová		Zpracovatel: Atregia s.r.o., Václavské 10, 621 00 Brno e-mail: info@atregia.cz		Investor: SUDOP BRNO, spol. s r.o., Kounicova 26, 602 00 Brno	
Název akce: Modernizace trati Brno – Přerov, 2. stavba Blažovice – Vyškov		Zpracovatel části PD: Bc. K. Vašíková, Ing. arch. M. Šýkrová		Datum: 1/2025	
Číslo PD: Sadové úpravy - k.ú. Tučapy u Vyškova		Stupeň: DPS		HlP/Bs: 1:500	
Název výkresu: Situace návrhu výsadeb		Číslo zakázky: 129/2024		Formát: A4	
		Formát: 4x4		Číslo parčí: D	

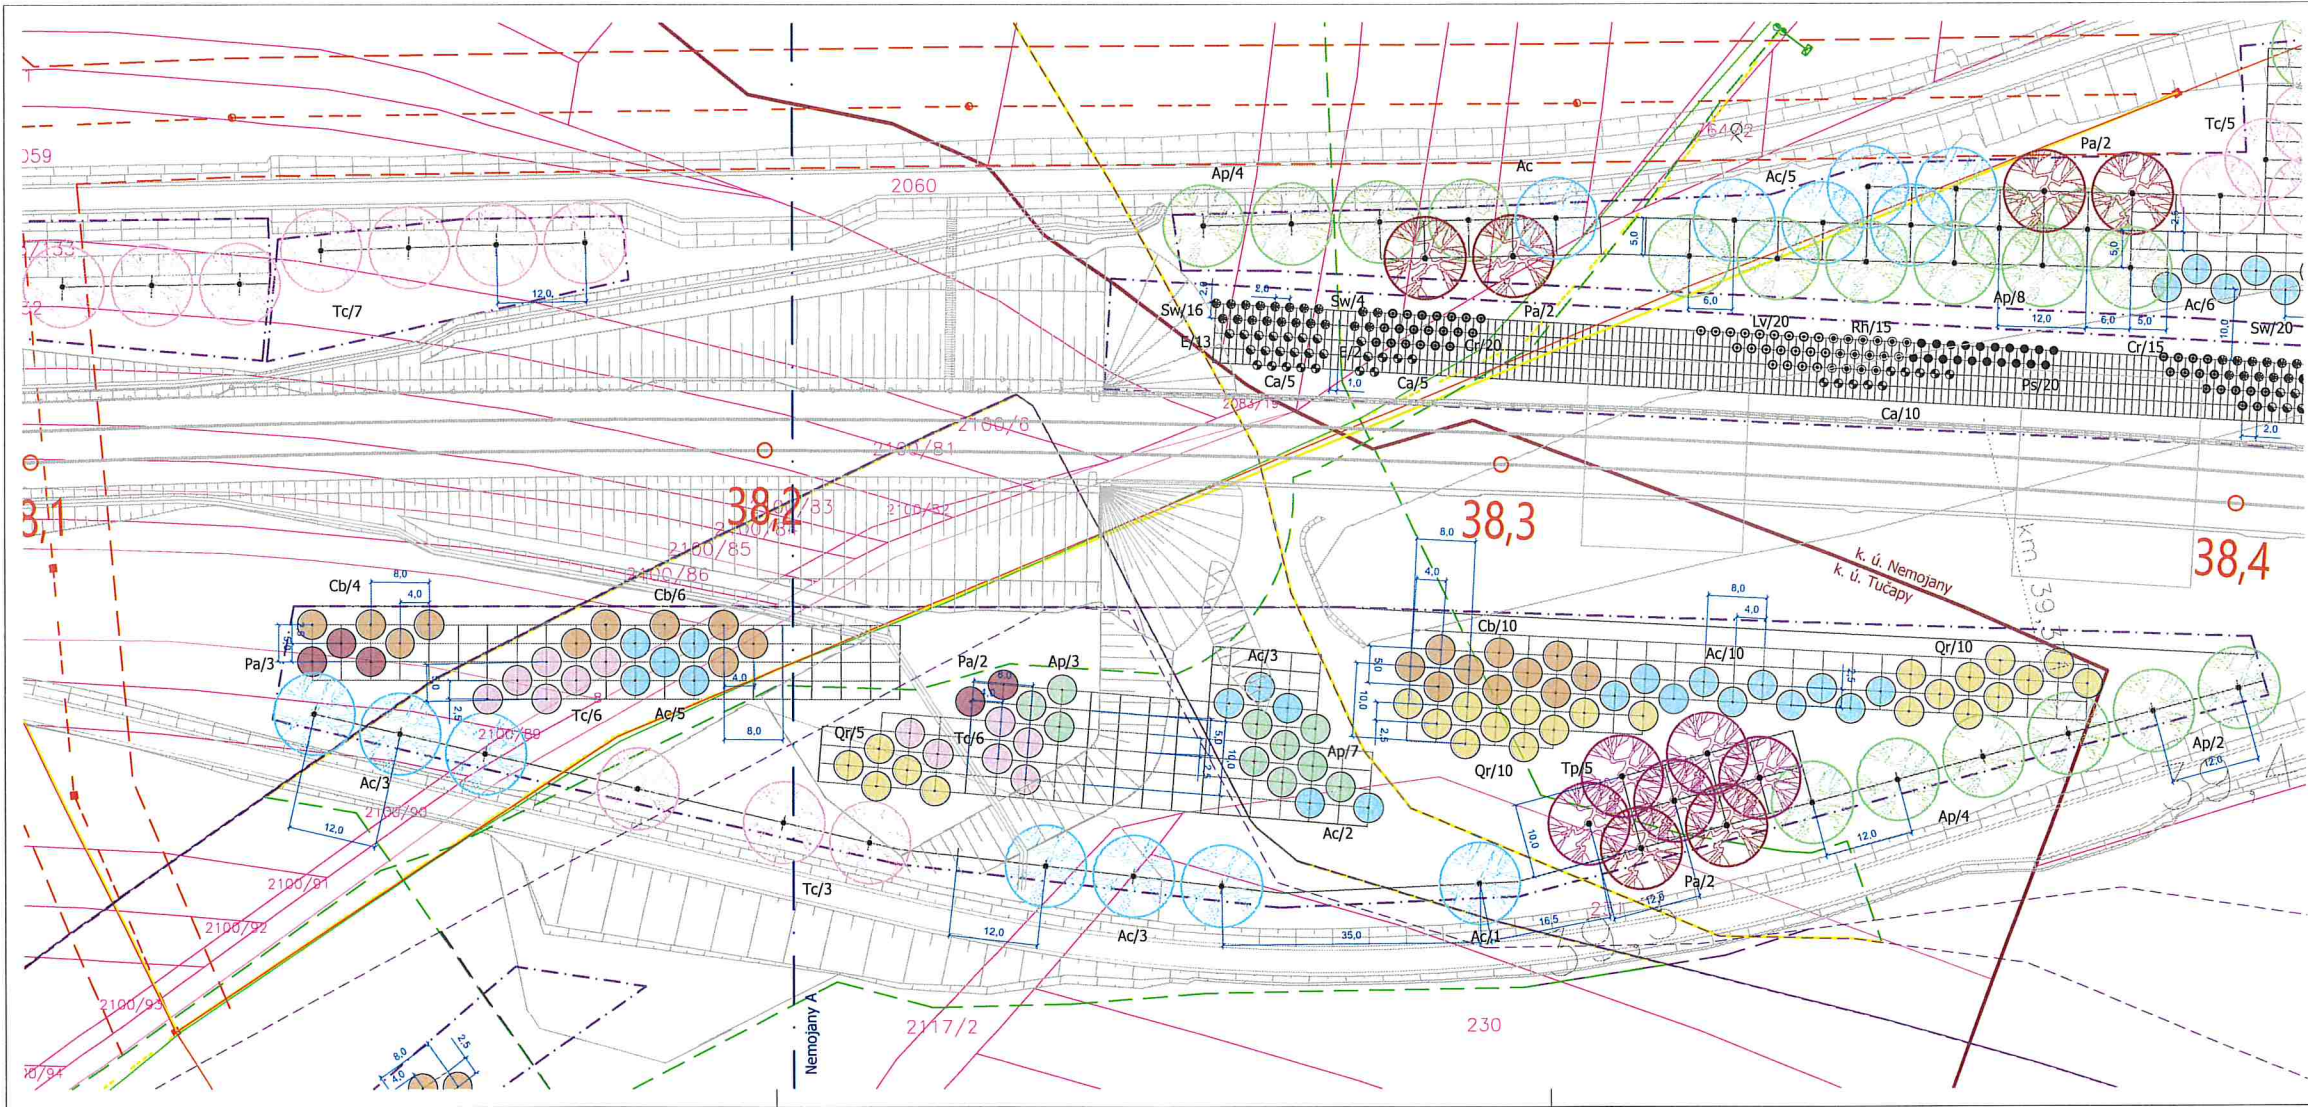

Legenda

Stávající prvky

- Hranice řešeného území
- Tiskový rámeček
- Hranice k. ú.
- Hranice parcel KN
- Vnitřní kresba KN
- Číslo parcely KN
- Číslo stavební parcely KN
- Obrysy navržené stavby

Navržené prvky

- Navržený strom - VK 12-14 (druh/počet ks)
- Navržený strom - odrostek (druh/počet ks)
- Navržený keř (druh/počet ks)

Navržené vedení sítí technické infrastruktury

- Vedení vodovodu
- Vedení kanalizace
- Vedení plynovodu
- Vedení NN
- Vedení VN
- Vedení veřejného osvětlení
- Sdělovací vedení
- Rušené vedení sítí

Stávající vedení sítí technické infrastruktury

- Vedení vodovodu
- Vedení kanalizace
- Vedení plynovodu
- Vedení NN
- Vedení VN
- Vedení veřejného osvětlení
- Sdělovací vedení

Druhová specifikace výsadeb

Stromy:

Latinský název	Český název	Počet (ks)
Ac	Acer campestre	27
Ap	Acer platanoides	14
Cb	Carpinus betulus	20
Pa	Prunus avium	7
Qr	Quercus robur	25
Tc	Tilia cordata	22
Tp	Tilia platyphyllos	5
CELKEM		120

Poznámka:
Při započítání prací je nutno vyloučit všechny 15 příslušnými správců a/či, včetně přílohy přímo na staveništi a provést jejich ochranu. Při vaření zemeň prack, zejména výkopových je nutno chránit je takovým způsobem, aby nedošlo k jejich poškození. Při pracích v blízkosti podzemního vedení je nutno provádět výkopy ručně podle požadavků správců níže uvedených sítí!

Souřadný systém: JTSK Výškový systém: Bpv Kótováno v metrech

Atregia		Zpracovatel: Atregia s.r.o. Václavské 10, 621 00 Brno e-mail: info@atregia.cz	Investor: SUDOP BRNO, spol. s r.o. Kounicova 26, 602 00 Brno	
HIP: Ing. Yvona Lacinová		Zpracovatel: Ing. Yvona Lacinová		Zpracovatel částí PD: Bc. K. Vašíňová, Ing. arch. M. Sýkorová
Název akce: Modernizace trati Brno – Přerov, 2. stavba Blažovice – Vyškov			Datum: 1/2025	Autorizační razítko:
Část PD: Sadové úpravy - k.ú. Tučapy u Vyškova			Stupeň: DPS	
			Měřítko: 1:500	
			Číslo zakázky: 129/2024	
			Formát: A4	
Název výkresu: Situace návrhu výsadby			Číslo výkresu: E	Číslo paré:

